



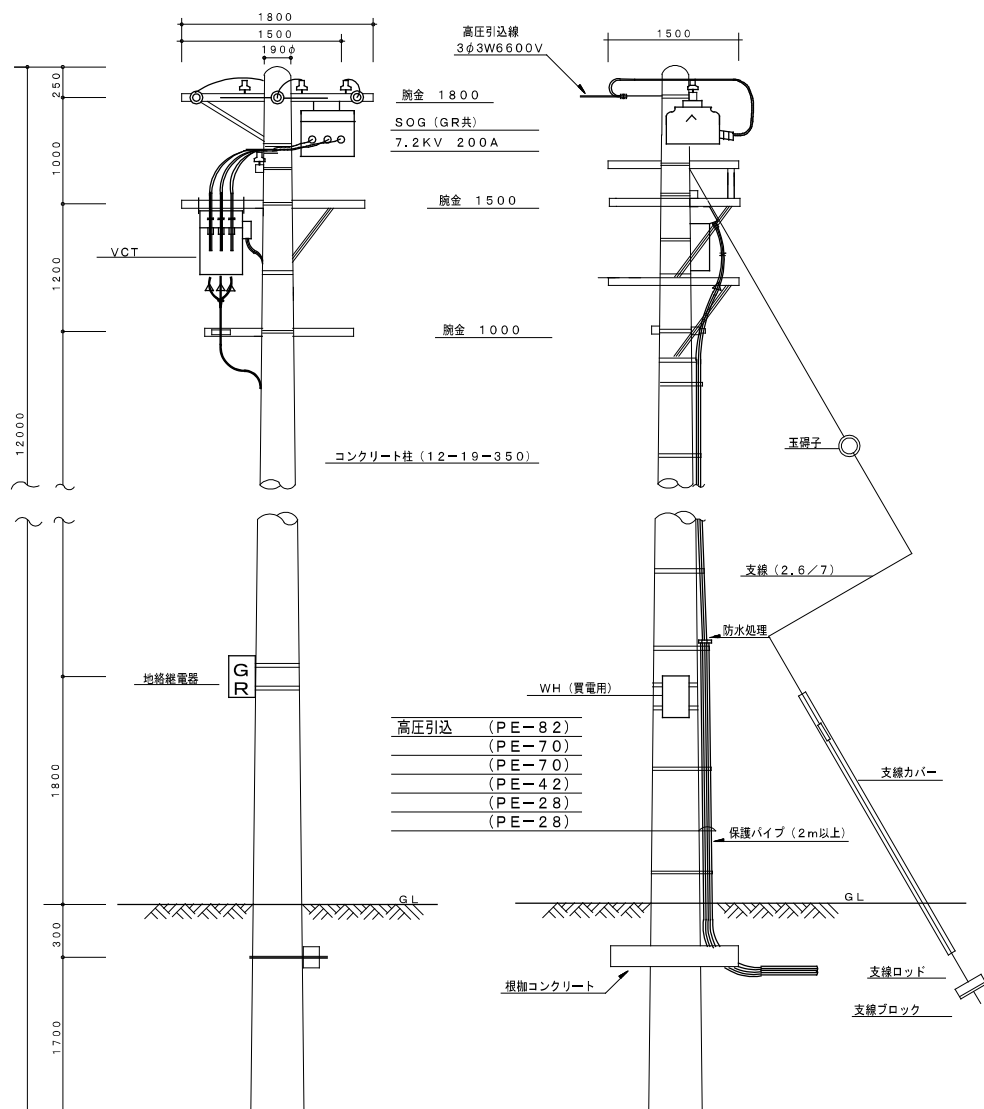



装柱参考図

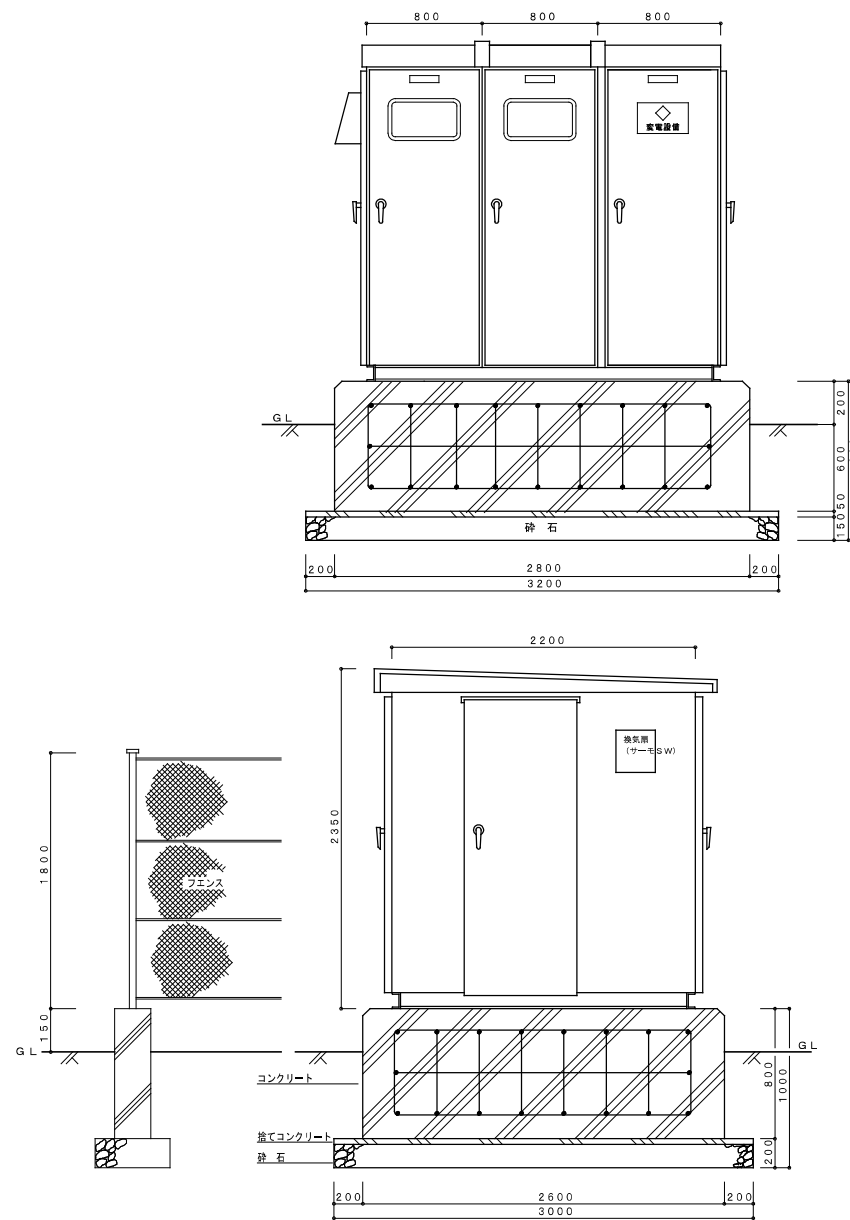


フェンス

高圧受変電設備 立面図

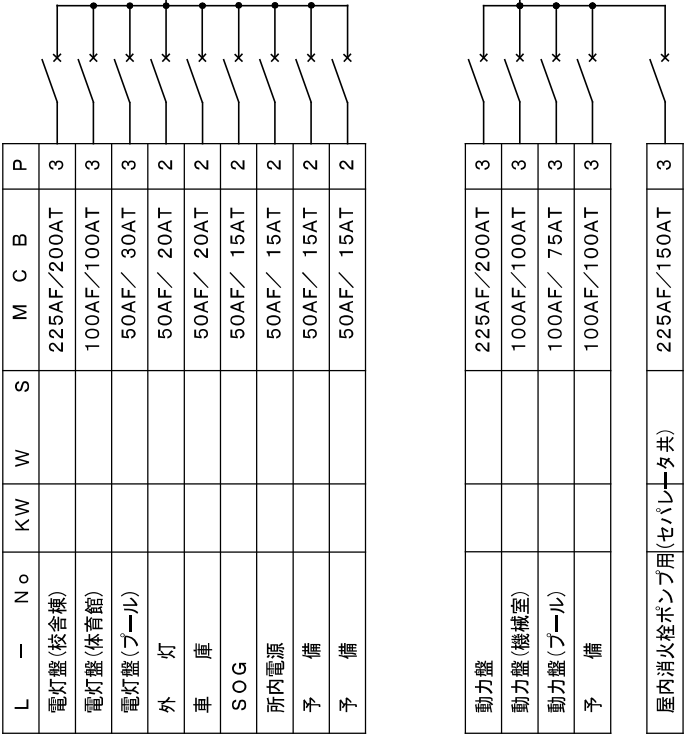

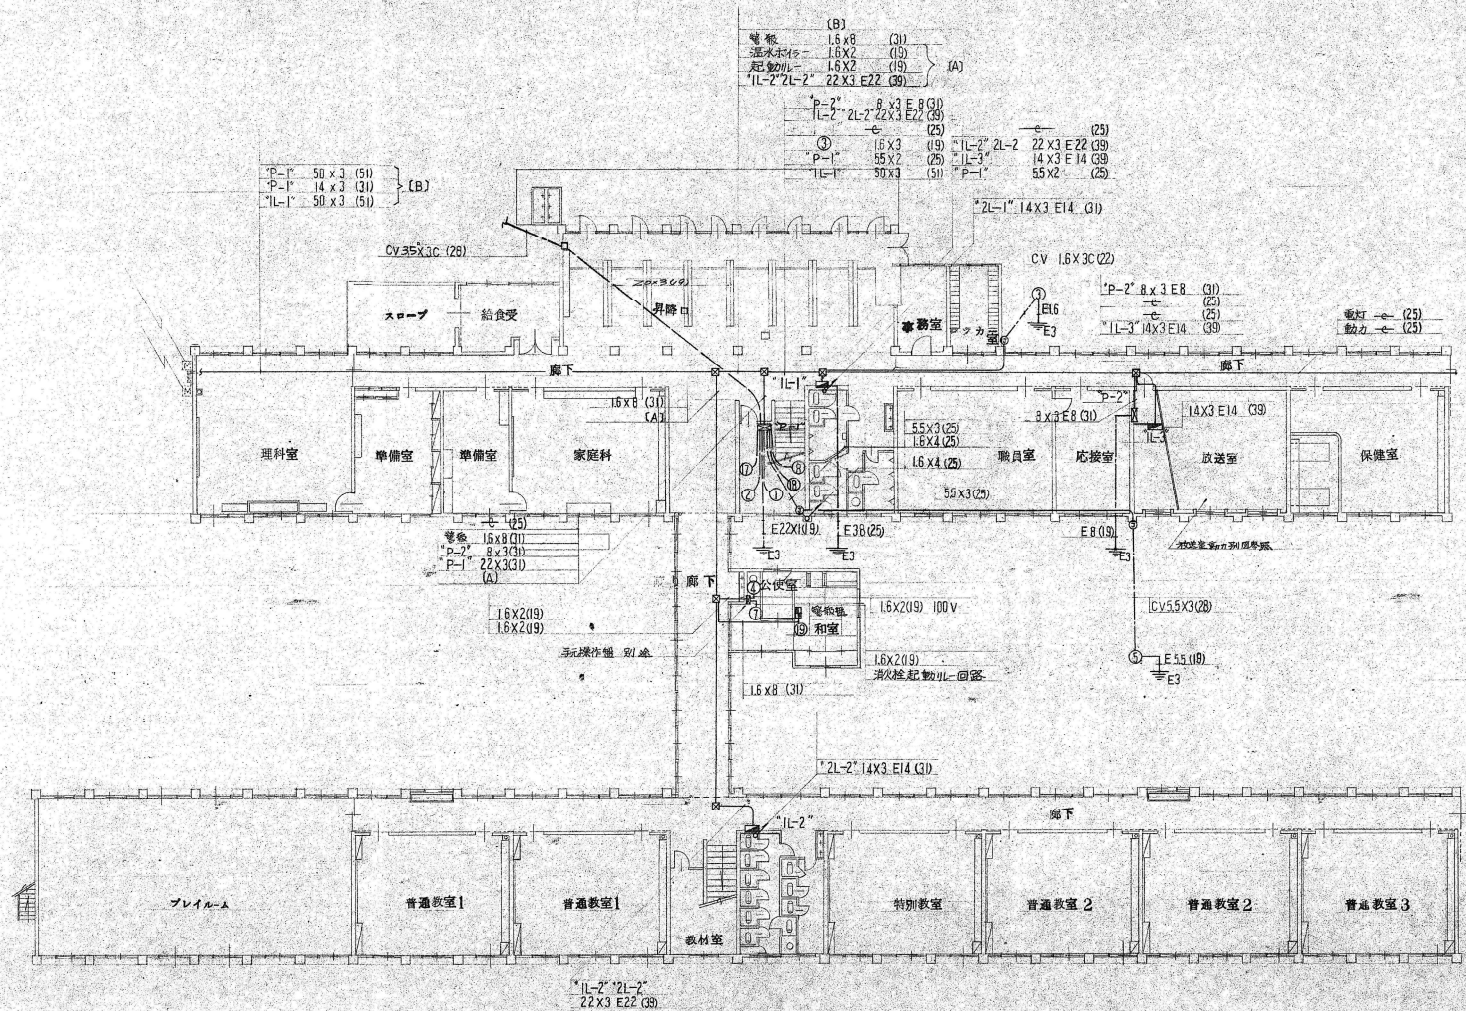

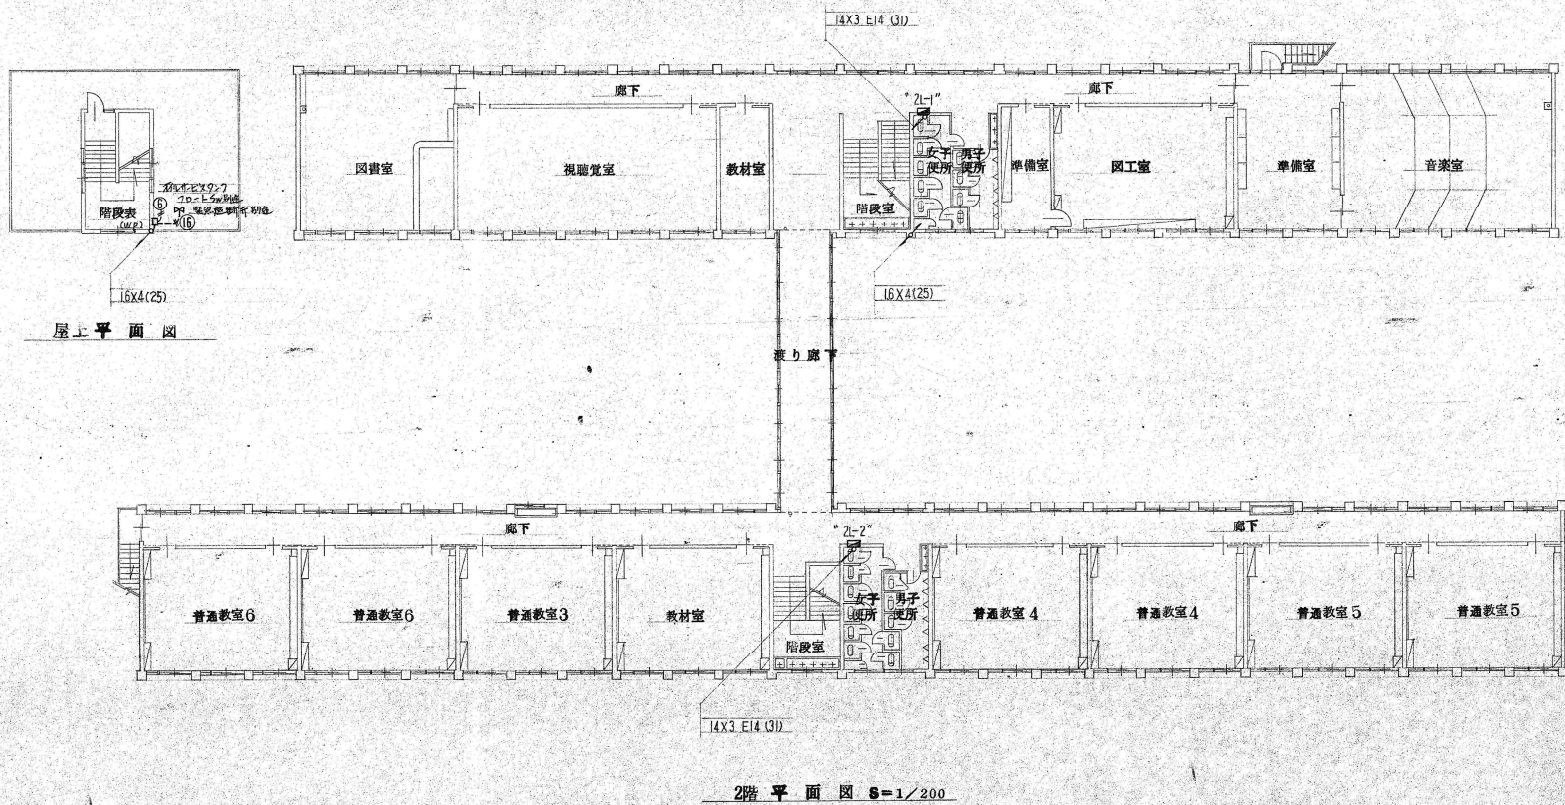

工事

白田町立田口小学校新築工事

図面名称 設計・監理設備

縮尺 1/200

主任 設計 創設

電
4



魁設計事務所

KAI ARCHITECTURAL PROJECT AND DESIGN OFFICE CO., LTD.

長野県佐久市野沢 306-12
PHONE 0287-63-6265
FAX 0287-63-6366
385-0053 NAGANO JAPAN

一級建築士事務所登録
(佐久) G第7乙161号
一級建築士登録第 163929 号
土屋 正 明

CHECK
(土屋)

DRAWING

DATE

2026/7/31

JOB NAME

令和8年度 旧田口小学校解体工事

SHEET NAME

2階平面図 (幹線)

SCALE


1:200 (A2)

SHEET NO.


E-06

PART


校舎棟

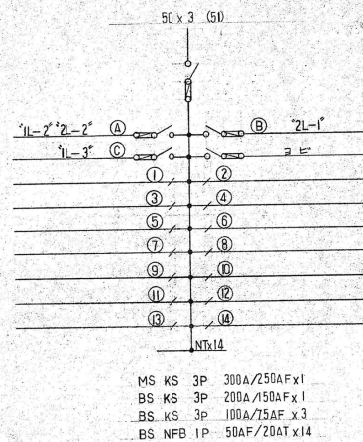



1L-1

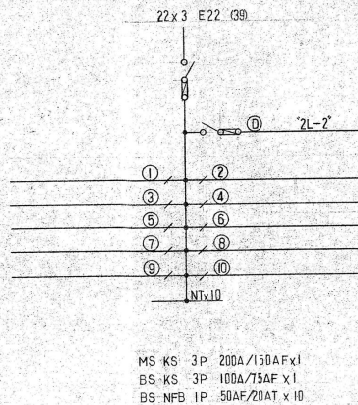


1L-2 2L-2

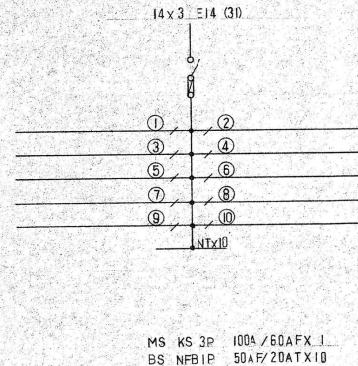


2L-1

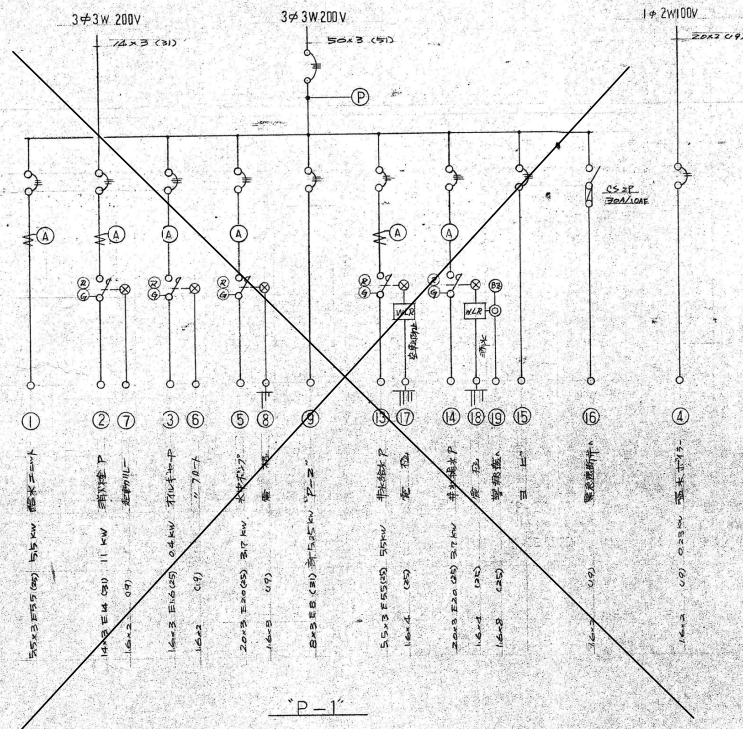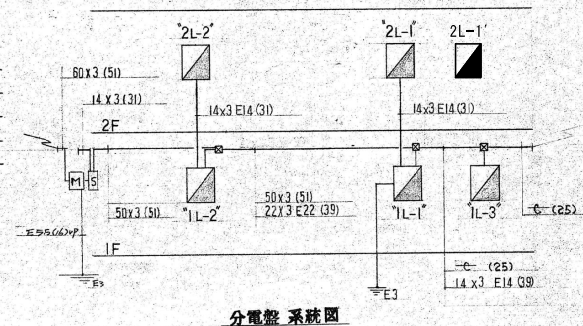

P-1

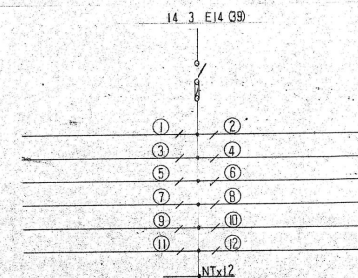


1L-3

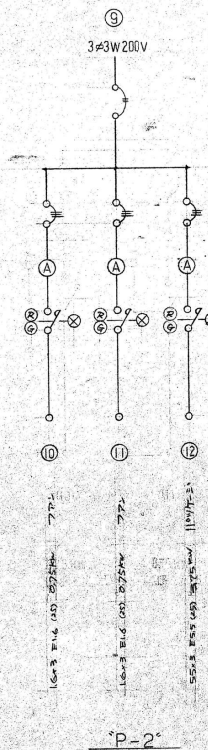

P-2

※各分電盤非常用回路
E-6号図参照してください。


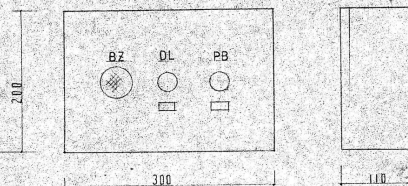


工事名 白田町立田口小学校新築工事
図面名称 電灯電気設備

縮尺



主任 設計 製図

註. 誘導灯 M.N.O.P は誘導標識板に変更するものとし
配管配線工事は本工事より除外するものとする

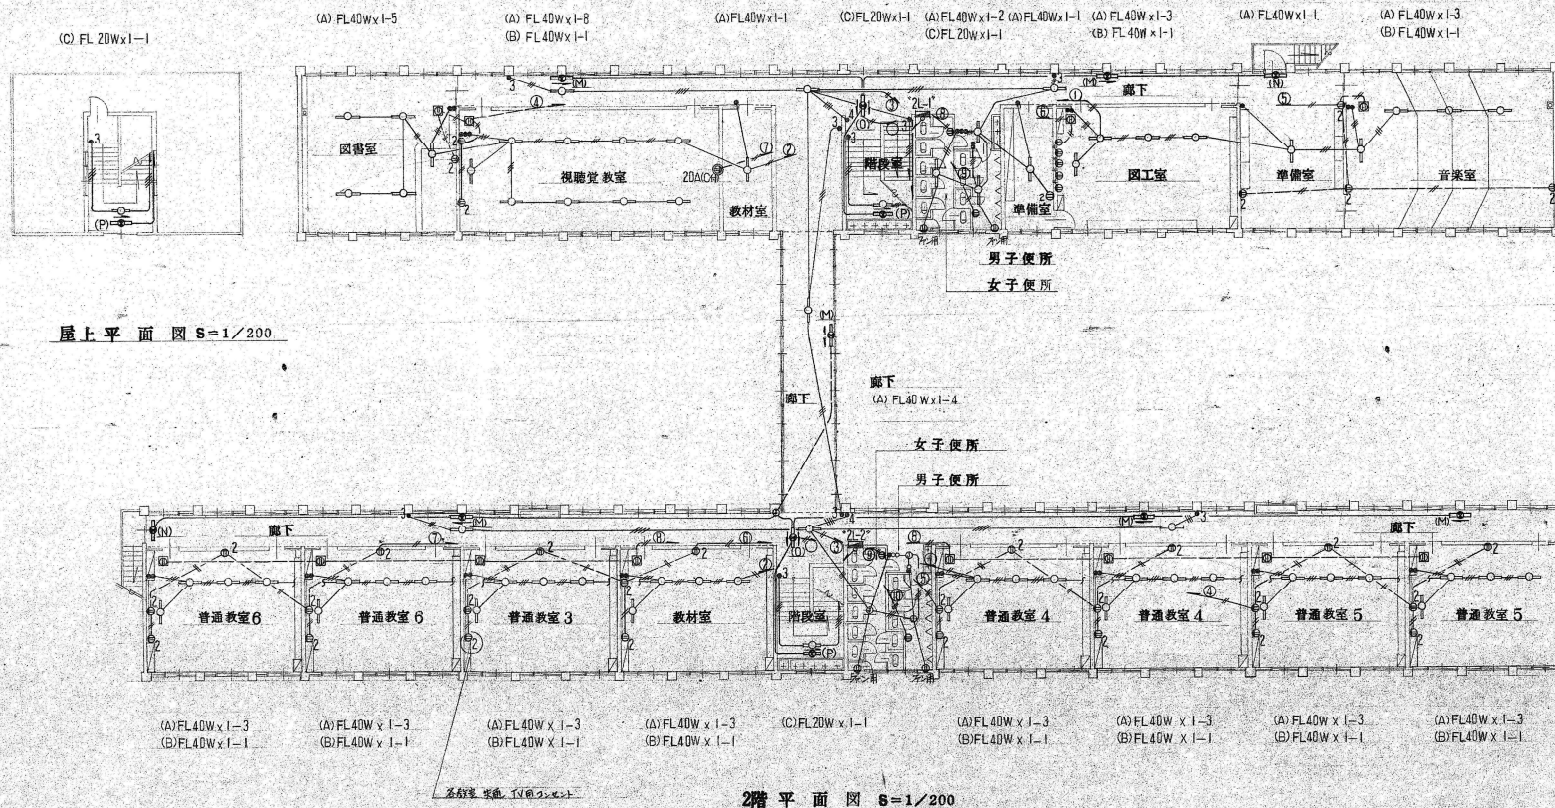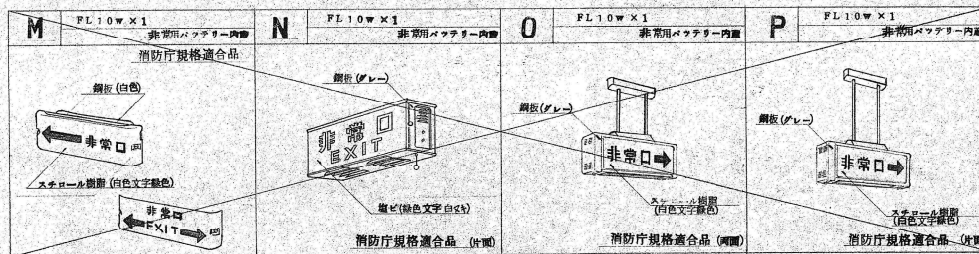

電 7

白田町立田口小学校新築工事
図面名称 電灯・電気設備 縮尺: 1/200 主任 設計 兼 監

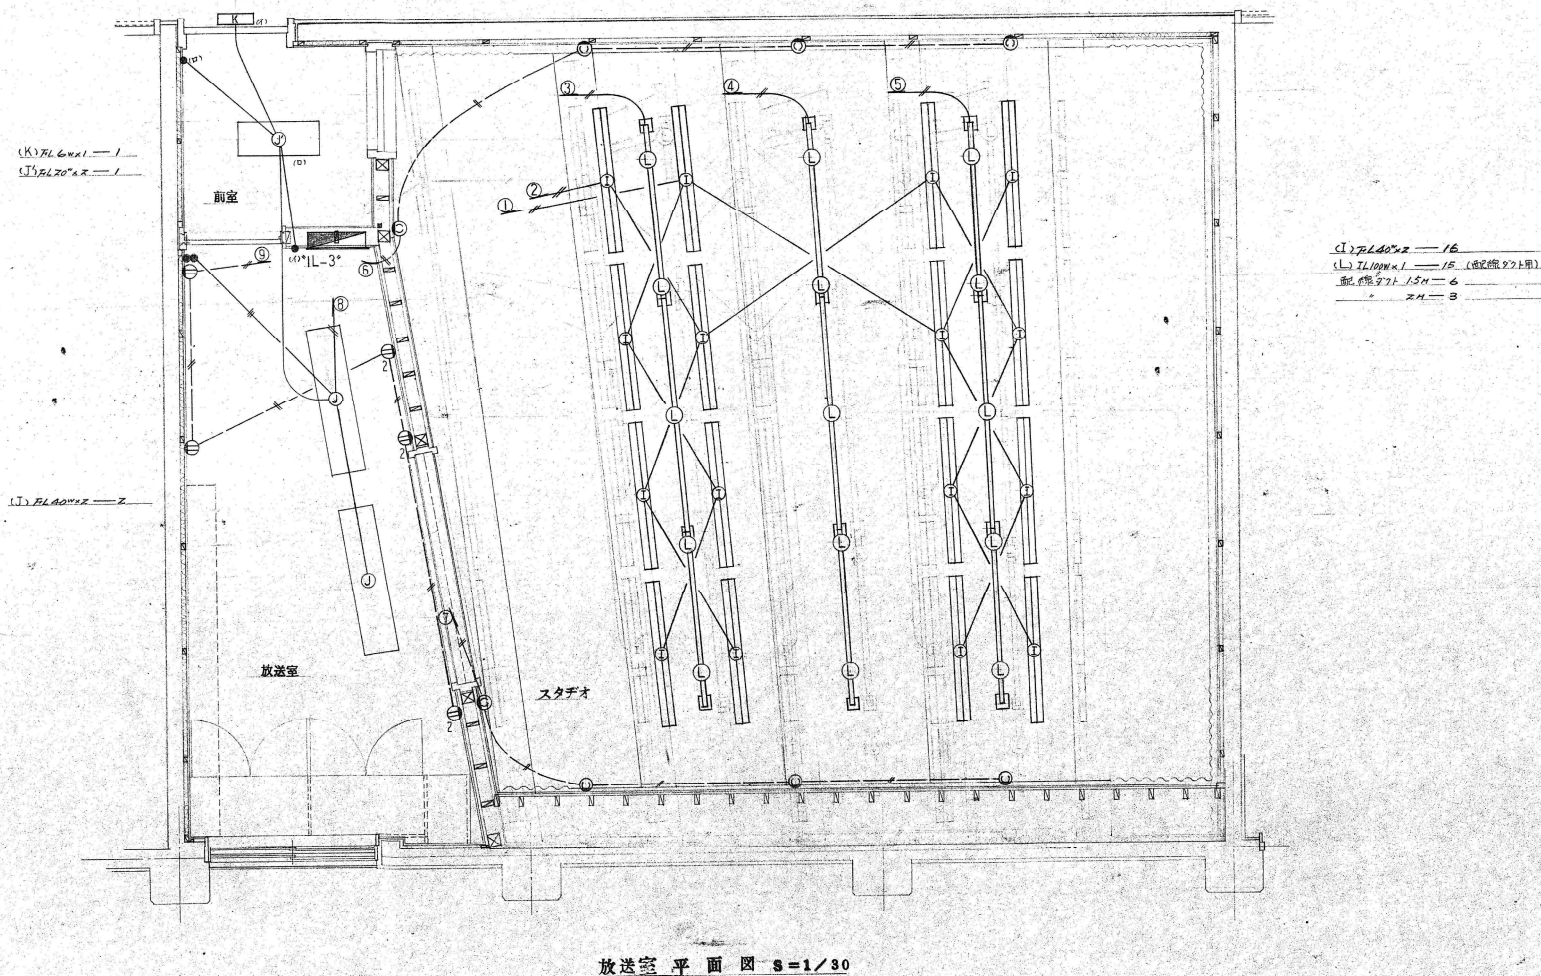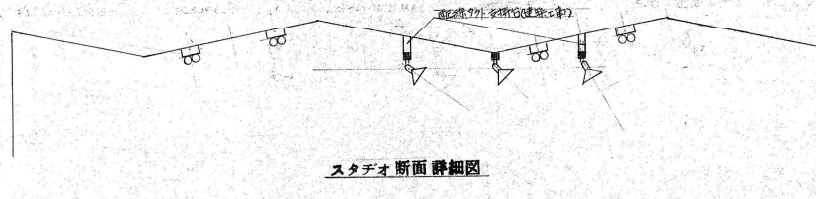

工事 白田町立田口小学校新築工事
図面名称 電力・電気設備 縮尺 1/30

主 注 設 計 監 査

電
8



魁設計事務所

KAI ARCHITECTURAL PROJECT AND DESIGN OFFICE CO., LTD.

長野県佐久市野沢 306-12
PHONE 0287-63-6265
FAX 0287-63-6366
385-0053 NAGANO JAPAN

一級建築士事務所登録
(佐久) G第7 Z161号
一級建築士登録第 163929 号
土 屋 正 明

CHECK
(土 屋)

DRAWING

DATE
2026/7/31

JOB NAME

令和8年度 旧田口小学校解体工事

SHEET NAME

放送室平面図

SCALE

 

1:30 (A2)

SHEET NO.


E-10

PART

校舎棟

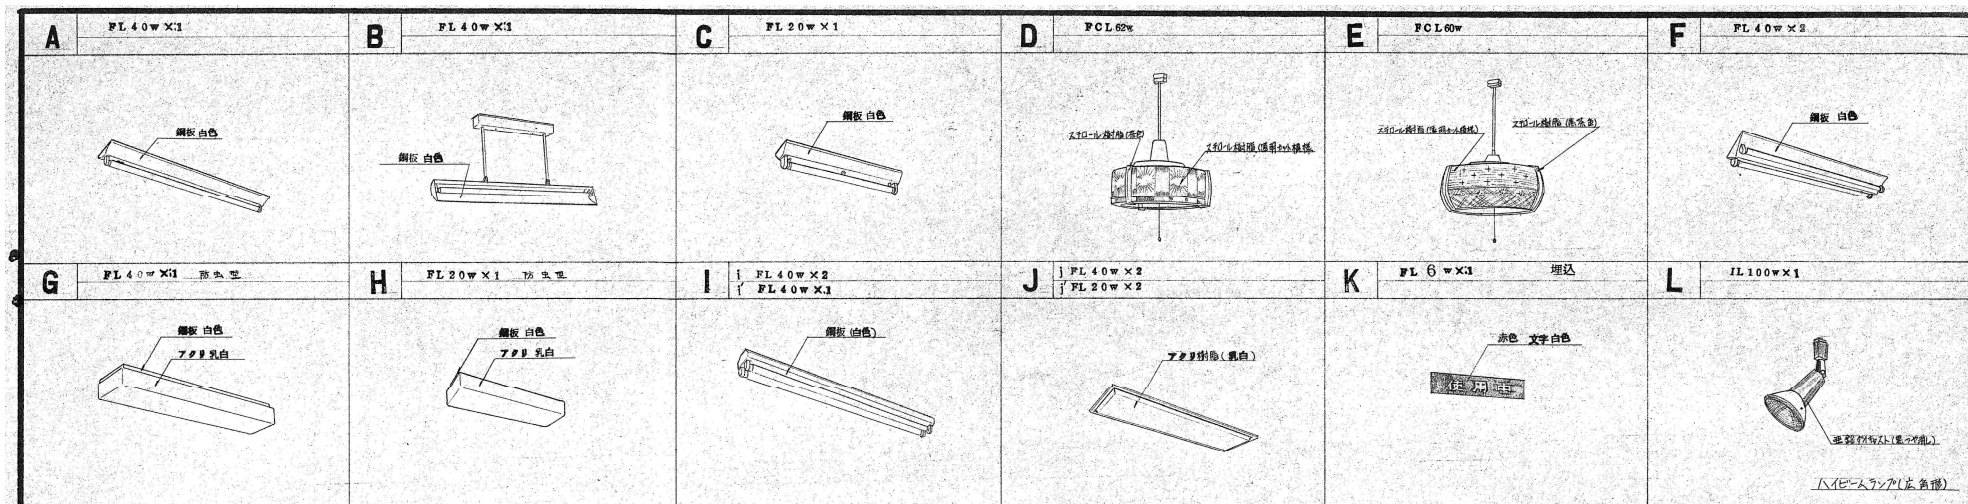

前面スピーカー (全長連用)

 

後面スピーカー (全長連用) (3W)



トランペットスピーカー (15W)



 
アンテナ



壁掛け時計 (別途工事)
(1台5分単位) 1台




壁掛け時計 (別途工事)



壁掛け時計 (別途工事)

曲	音	音	音	音	音
曲	音	音	音	音	音
曲	音	音	音	音	音
曲	音	音	音	音	音
曲	音	音	音	音	音

記号	名称	摘要
○	点光源	FL40WX1
○	"	FL40WX2
○	"	FL20WX1
○	"	FCL
⊕	コンセント	埋込取付型
⊕	"	フロア型コンセント
⊕	"	フロア型埋込
⊕	点滅器	1P100V・2P100V・3P100V
⊕	"	3路
⊕	ジャンクションボックス	
⊕	パネルボックス	
⊕	ジャンクションボックス	
⊕	分岐箱	埋込型
⊕	動力箱	
⊕	端子箱	埋込型
⊕	分配器	
⊕	TV 整合器	
⊕	スピーカー	天井埋込型
⊕	"	両面型
⊕	"	トランペット型
⊕	音量調整器	埋込型
⊕	埋込型子時計	(別途工事) 1部給電
⊕	アンプ	()
⊕	プレーヤー	()
⊕	タイム	
⊕	サーズ	13線

 


音楽室

メインアンプ AM/FMチューナー (別途工事)




音楽室

ステレオプレーヤー (別途工事)

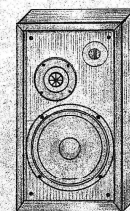


音楽室

2ウェイ2スピーカー

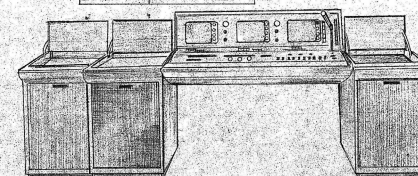

音声送信留置車 (別途工事)

機種別	メインアンプ 4ch	AM/FM チューナー	音声送信留置車	ステレオ プレーヤー	ドーム型 2ウェイ2スピーカー
機種別	メインアンプ 4ch	AM/FM チューナー	音声送信留置車	ステレオ プレーヤー	ドーム型 2ウェイ2スピーカー
機種別	メインアンプ 4ch	AM/FM チューナー	音声送信留置車	ステレオ プレーヤー	ドーム型 2ウェイ2スピーカー
機種別	メインアンプ 4ch	AM/FM チューナー	音声送信留置車	ステレオ プレーヤー	ドーム型 2ウェイ2スピーカー
機種別	メインアンプ 4ch	AM/FM チューナー	音声送信留置車	ステレオ プレーヤー	ドーム型 2ウェイ2スピーカー

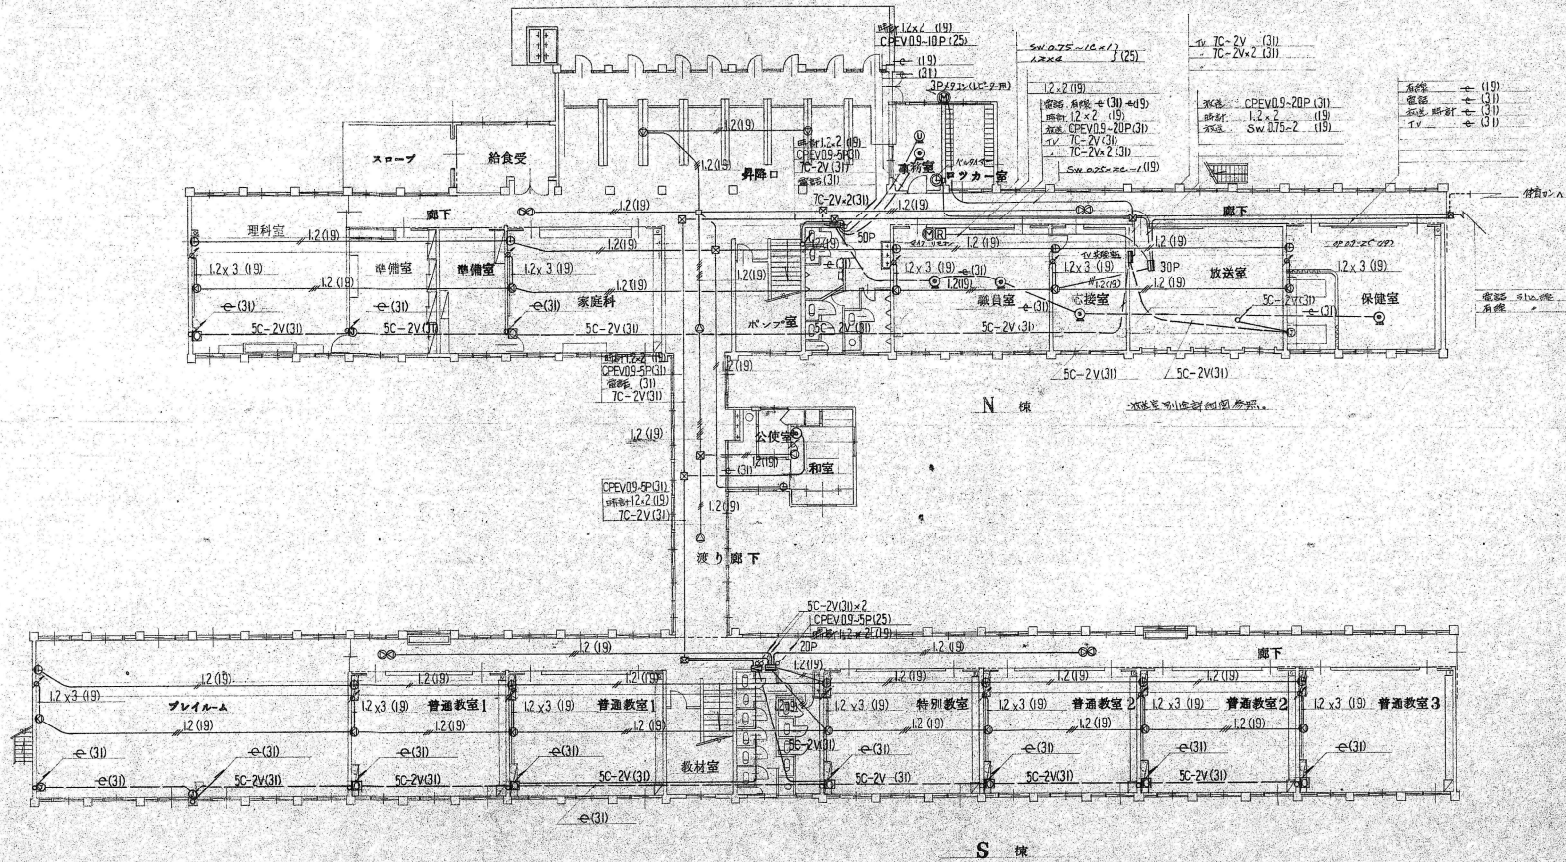

1階平面図

(注) 新設設備は、電気配線は、配線図を参照し、取付位置は、別図を参照。

工事名

旧田口小学校解体工事

図面名称

編尺: 1/200

主任 設計 魁

電
10



魁設計事務所

KAI ARCHITECTURAL PROJECT AND DESIGN OFFICE CO., LTD.

長野県佐久市野沢 306-12
PHONE 0287-63-6365
FAX 0287-63-6366
385-0053 NAGANO JAPAN

一級建築士事務所登録
(佐久) G第7乙161号
一級建築士登録第 163929 号
土屋 正 明

CHECK
(土屋)

DRAWING

DATE
2026/7/31

JOB NAME

令和8年度 旧田口小学校解体工事


SHEET NAME

1階平面図 (放送)


SCALE

1:200 (A2)

SHEET NO.
E-12
PART
校舎棟

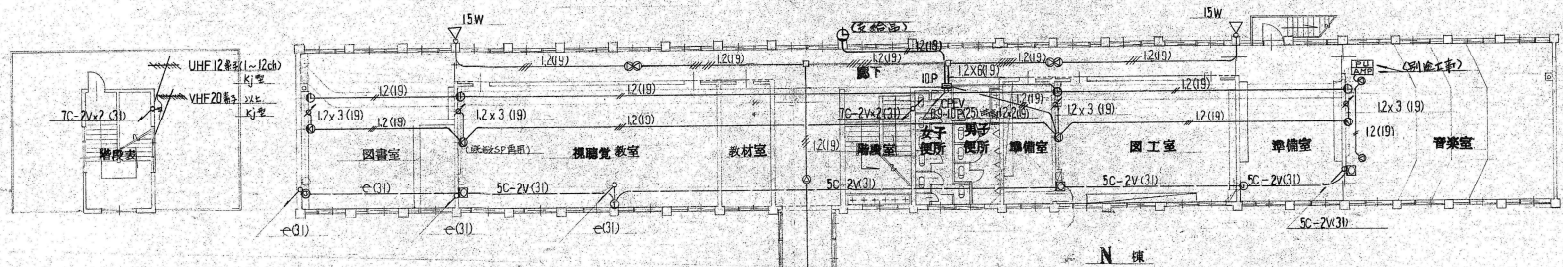

1階平面図

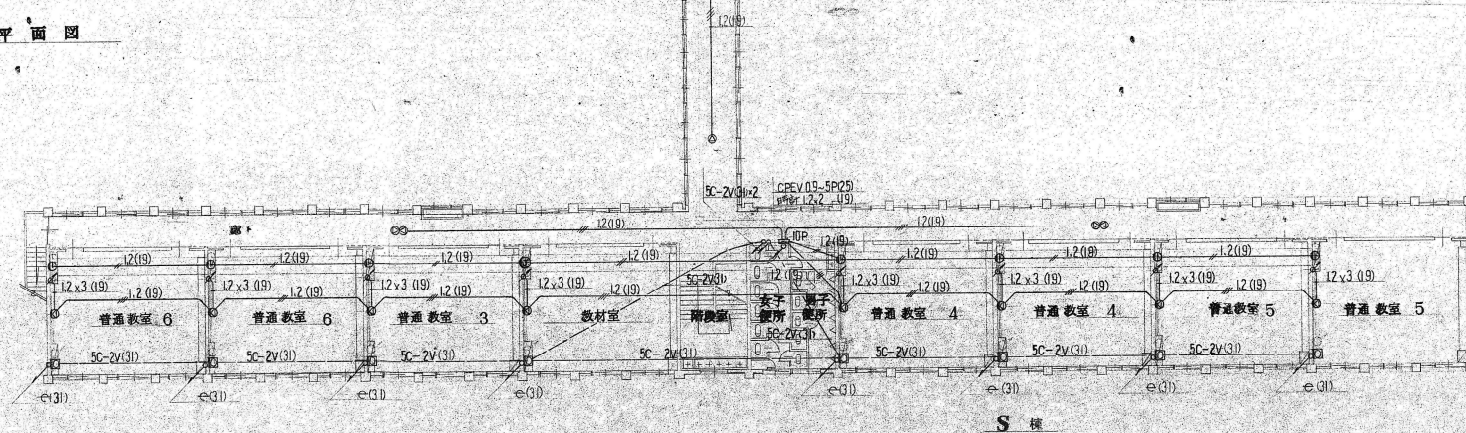

2階平面図

（注）既存校舎中庭部配管の2階へ移設及び既存工作部別棟へ移設
旧工作部1階を給排水配管工事等を行う。

工事名

旧田町立田口小学校新築工事

図面名称 電気・電気設備

縮尺 1:200

主任 設計 監理

電
11



魁設計事務所

KAI ARCHITECTURAL PROJECT AND DESIGN OFFICE CO., LTD.

長野県佐久市野沢 306-12
PHONE 0287-63-6255
FAX 0287-63-6366
385-0053 NAGANO JAPAN

一級建築士事務所登録
(佐久) G第7乙161号
一級建築士登録第 163929 号
土屋 正 明

CHECK
(土屋)

DRAWING


DATE
2026/7/31

JOB NAME
令和8年度 旧田口小学校解体工事

SHEET NAME
SCALE

2階平面図 (放送)
1:200 (A2)

SHEET NO.
E-13
PART
校舎棟

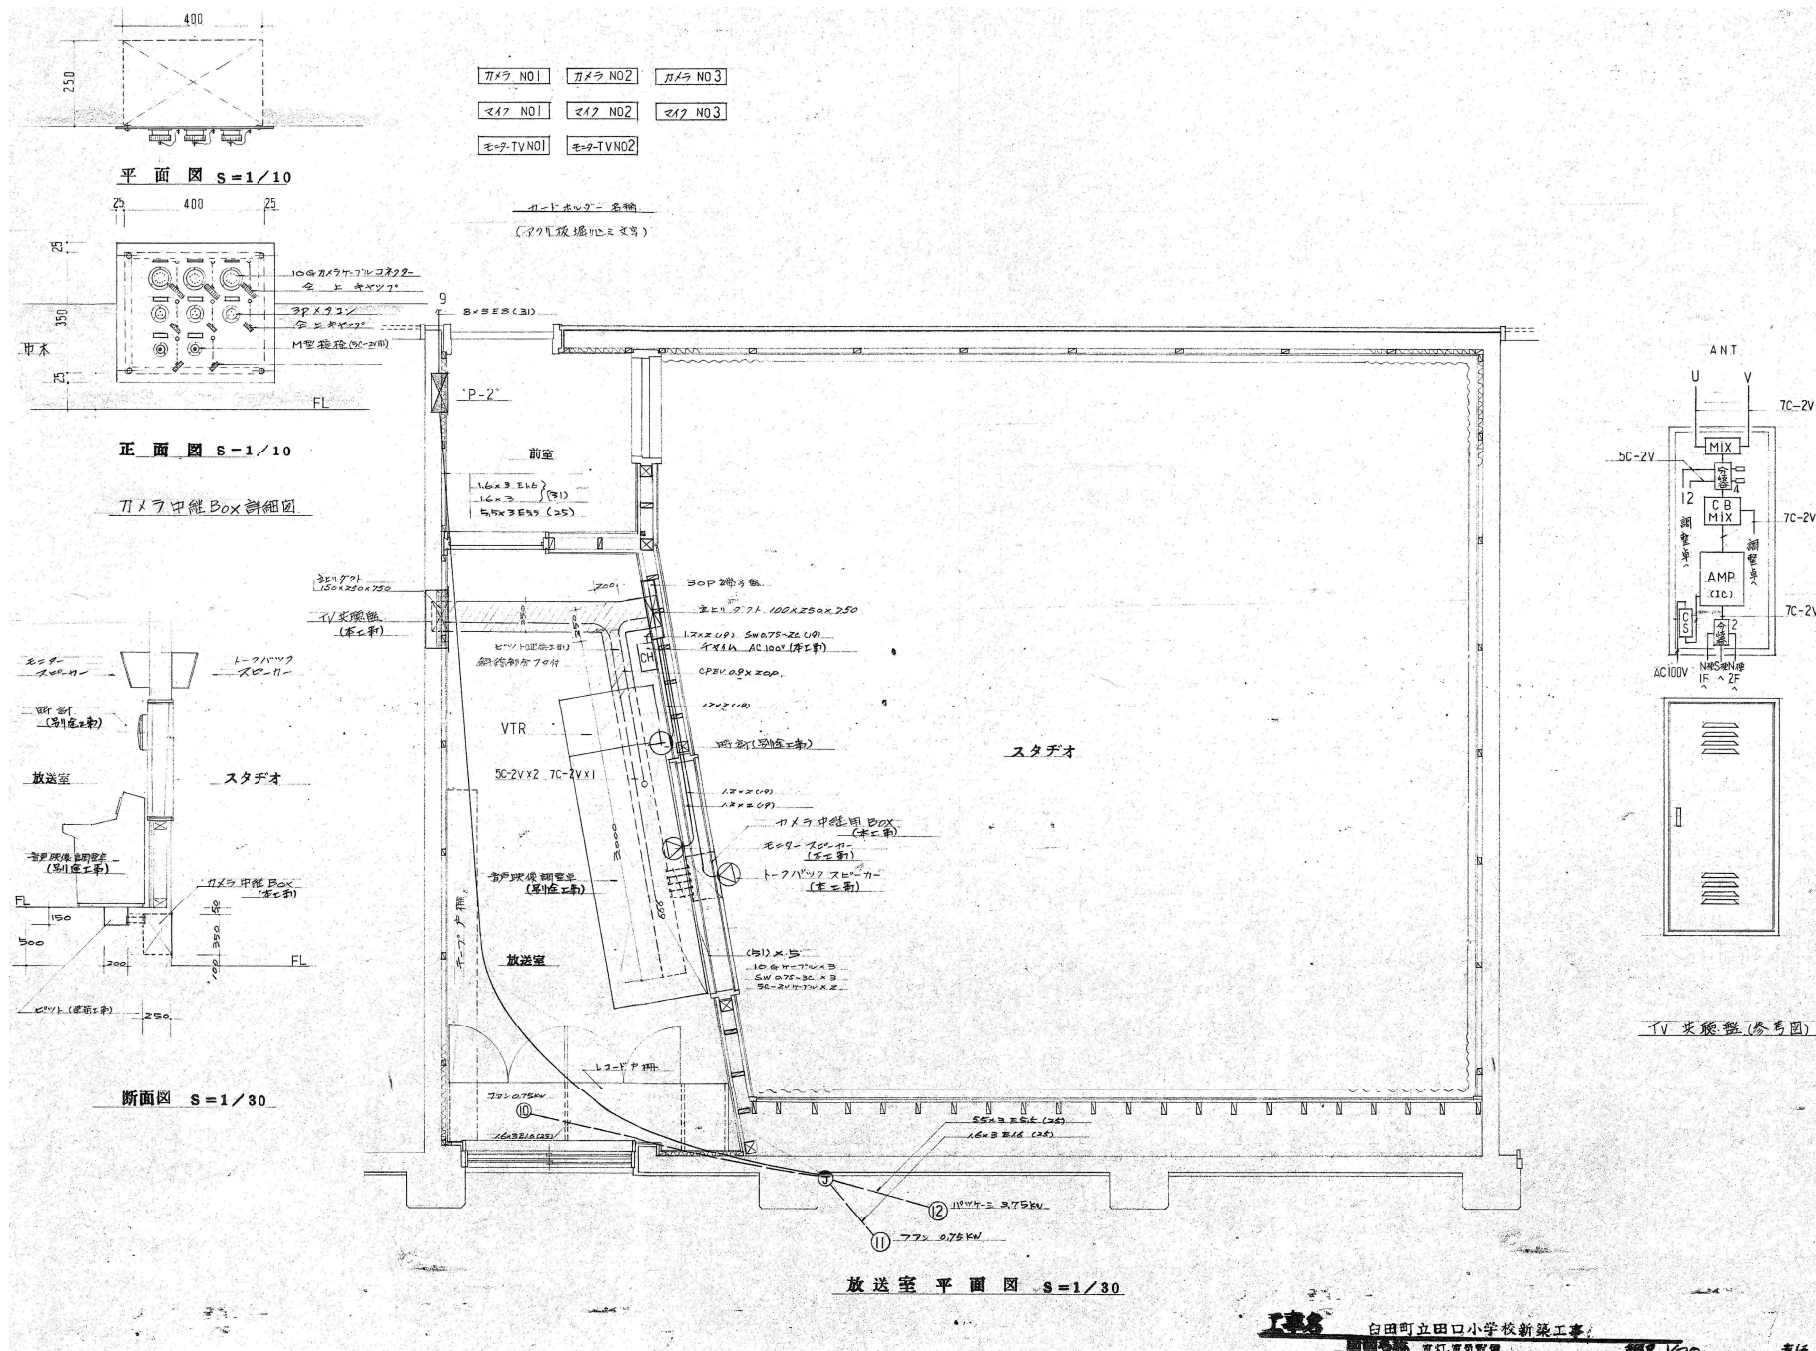

電
12



魁設計事務所

KAI ARCHITECTURAL PROJECT AND DESIGN OFFICE CO., LTD.

長野県佐久市野沢 306-12
PHONE 0287-63-6355
FAX 0287-63-6366
385-0053 NAGANO JAPAN

一級建築士事務所登録
(佐久) G第7乙161号
一級建築士登録第 163929 号
土屋 正 明

CHECK
(土屋)

DRAWING

DATE

2026/7/31

JOB NAME

令和8年度 旧田口小学校解体工事

SHEET NAME

放送室 平面図 (放送)

SCALE


1:30 (A2)

SHEET NO.


E-14

PART


校舎棟

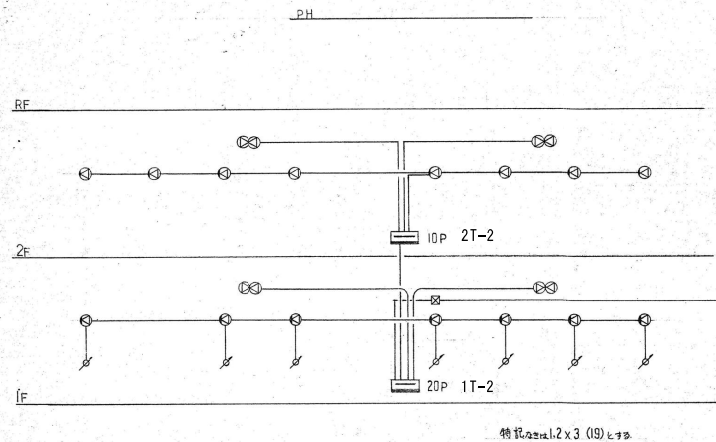


S棟 放送 系統図

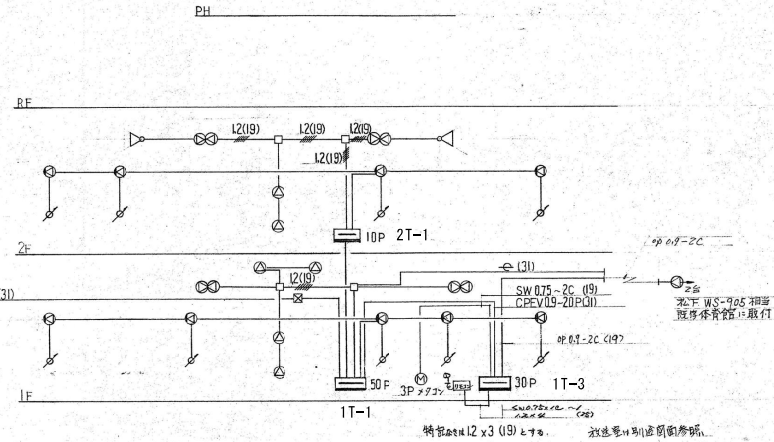


N棟 放送 系統図

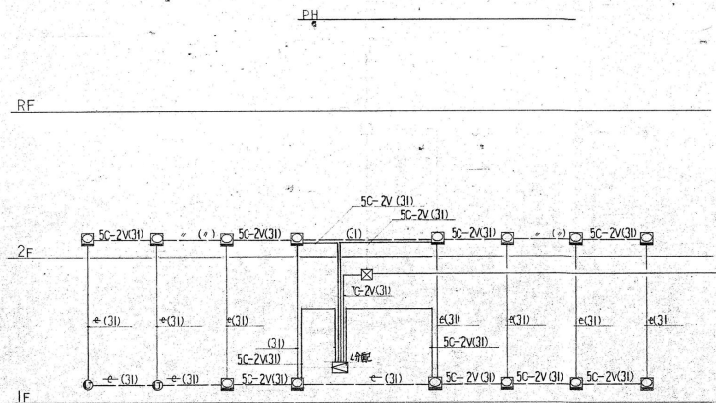

S棟 テレビ 系統図

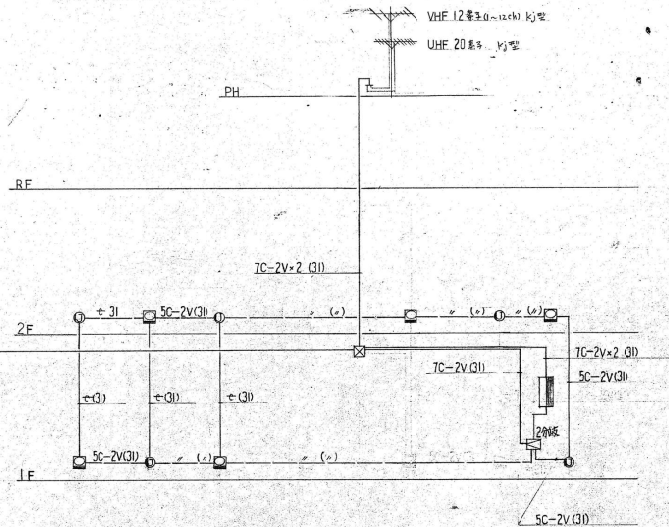

N棟 テレビ 系統図

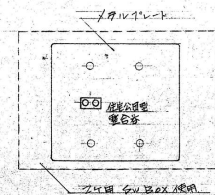

テレビ用アウトレット 参考図

工事


白田町立田口小学校新築工事

図面名称 電灯・電気設備


縮尺

主任 設計 製図

電
13

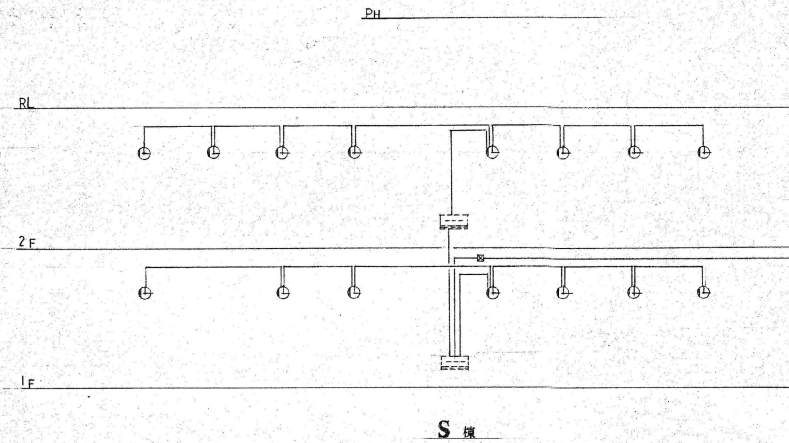


時計設備系統図

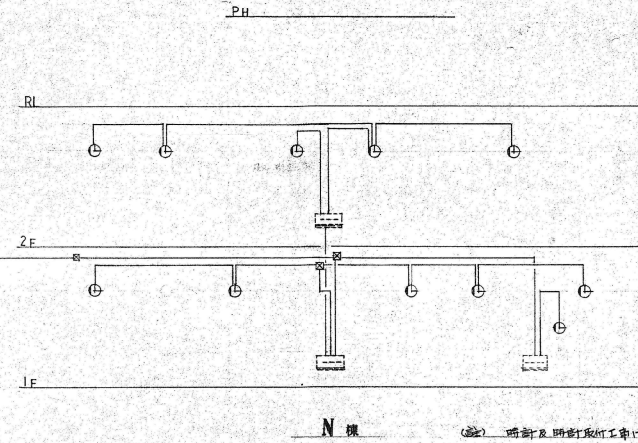

N 棟


(注) 時計設備工事は別図を参照してください。

時計設備工事 1.2x2.0 (9) L.T.S.

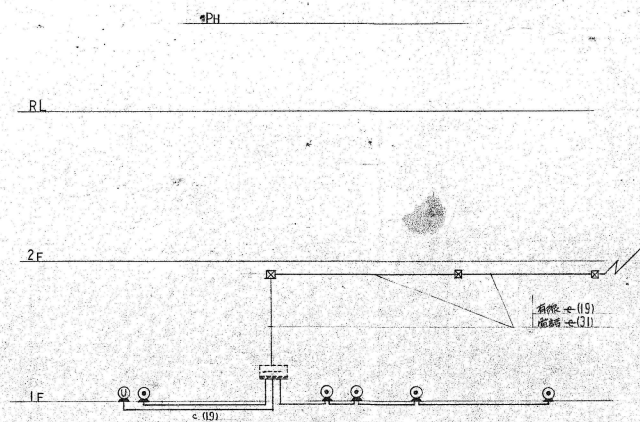

電話設備系統図

電話設備工事 1.2x2.0 (9) L.T.S.

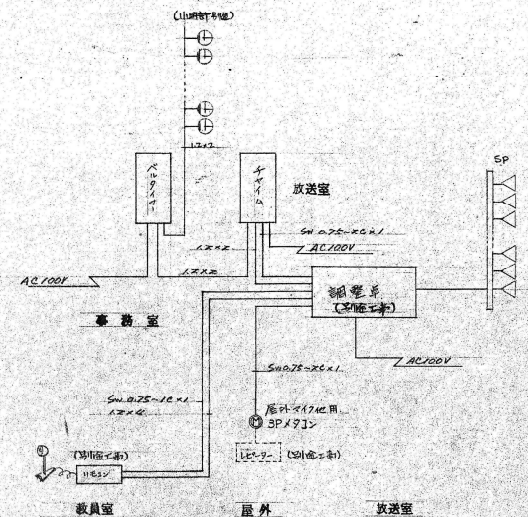

接続展開図


旧田町立田口小学校新築工事

電気設備工事

電気設備

電気設備

電
14

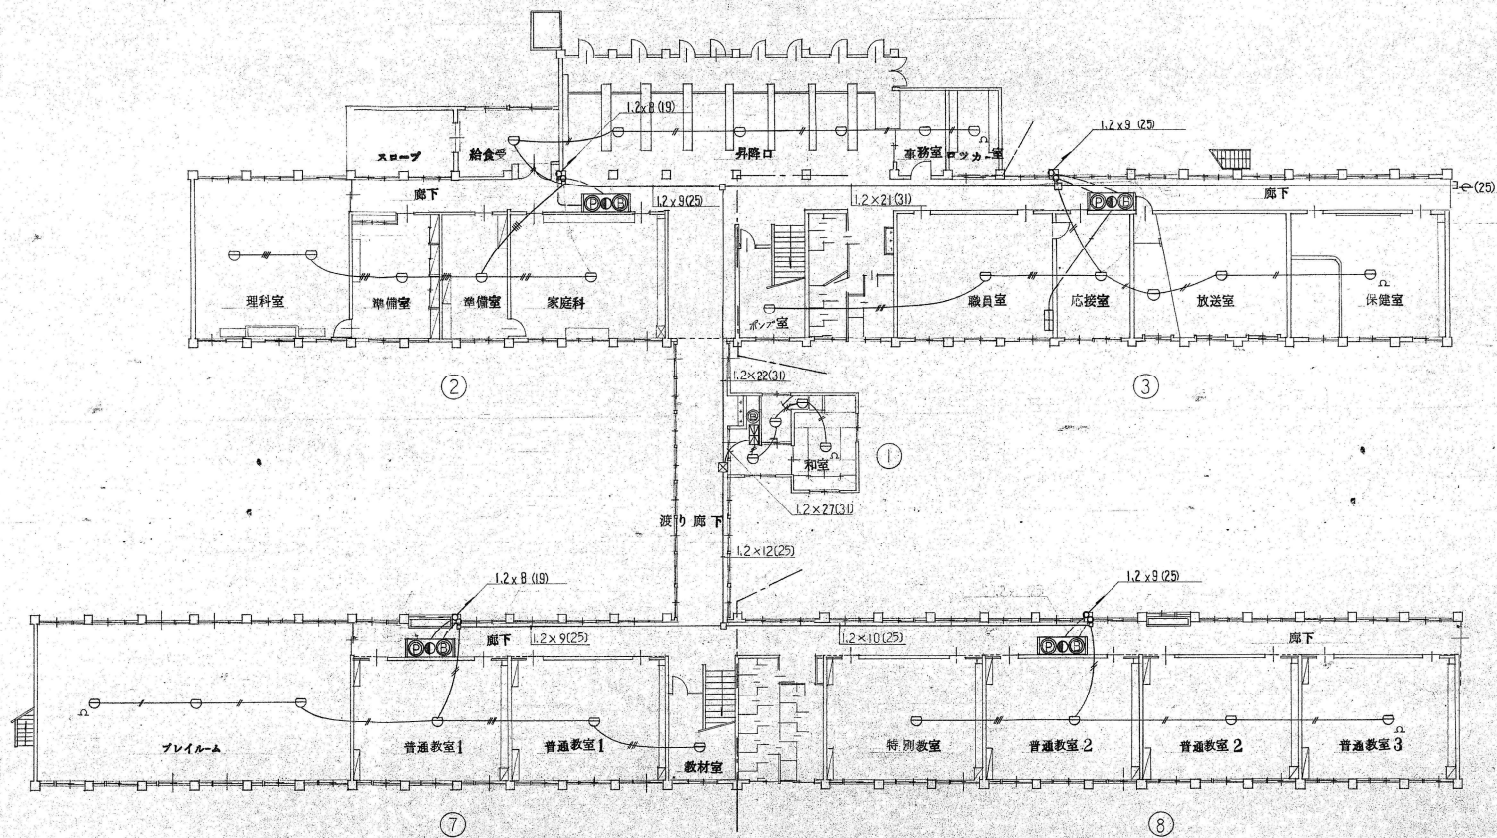

1階平面図 S=1/200

白田町立田口小学校新築工事
図面名称 電灯・電気設備

縮尺: 1/200

主任 設計 顧問

電
15



魁設計事務所

KAI ARCHITECTURAL PROJECT AND DESIGN OFFICE CO., LTD.

長野県佐久市野沢 306-12
PHONE 0287-63-6265
FAX 0287-63-6366
385-0053 NAGANO JAPAN

一級建築士事務所登録
(佐久) G第7乙161号
一級建築士登録第 163929 号
土屋 正 明

CHECK
(土屋)

DRAWING

DATE
2026/7/31


JOB NAME

令和8年度 旧田口小学校解体工事


SHEET NAME
SCALE

1階平面図 (自火報)
1:200 (A2)

SHEET NO.
PART
E-17
校舎棟

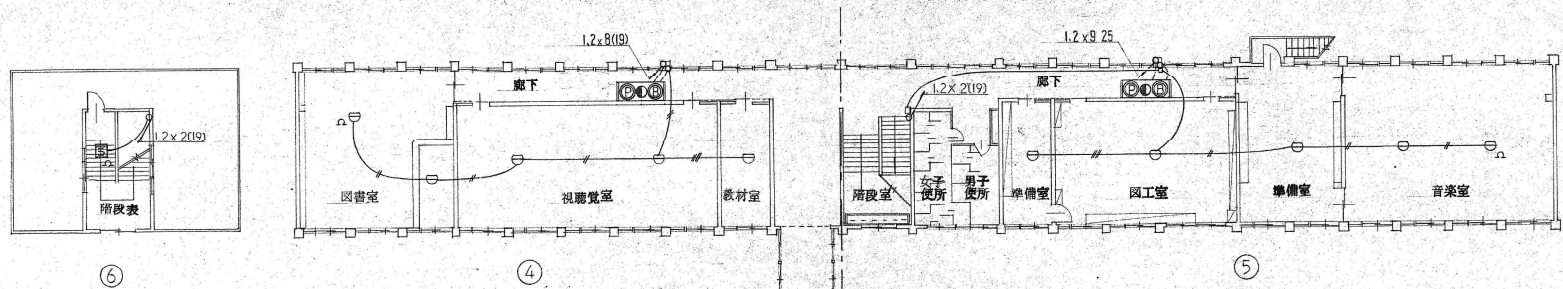

1階平面図 S=1/200

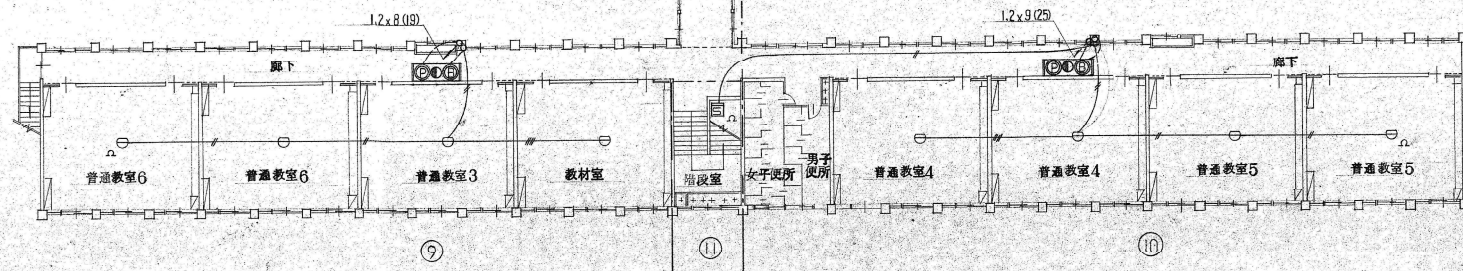

2階平面図 S=1/200

工事名

白田町立田口小学校新築工事

図面名称 電灯・電気設備

縮尺 1/200

主任 設計 製図

電
16



魁設計事務所

KAI ARCHITECTURAL PROJECT AND DESIGN OFFICE CO., LTD.

長野県佐久市野沢 306-12
PHONE 0287-63-6255
FAX 0287-63-6366
385-0053 NAGANO JAPAN

一級建築士事務所登録
(佐久) G第7乙161号
一級建築士登録第 163929 号
土屋 正 明

CHECK
(土屋)

DRAWING

DATE

2026/7/31

JOB NAME

令和8年度 旧田口小学校解体工事

SHEET NAME

2階平面図 (自火報)

SCALE

1 : 200 (A2)

SHEET NO.


E-18

PART

校舎棟

記号	凡 称	例
	受信機	P型1級 20号 起動用110VAC
	差動式 感知器	スポット型 2種
	煙	イオン式
	副受信機	20L
	発信機	P型1級
	ベル	DC24V 150mA
	標識灯	AC 35V 5V
	給合盤	消火栓箱組込
	配管 配線	
	上より 下り	
	フロアボックス	
	ジョイントボックス	
	警報区分線	
	全上 NO	1 ~ 11

注 1. 待記号と配線記号はIV12X209とする。
 2. ベル鳴動はローキ方式とし配線はHIV12^{mm}を使用とする。

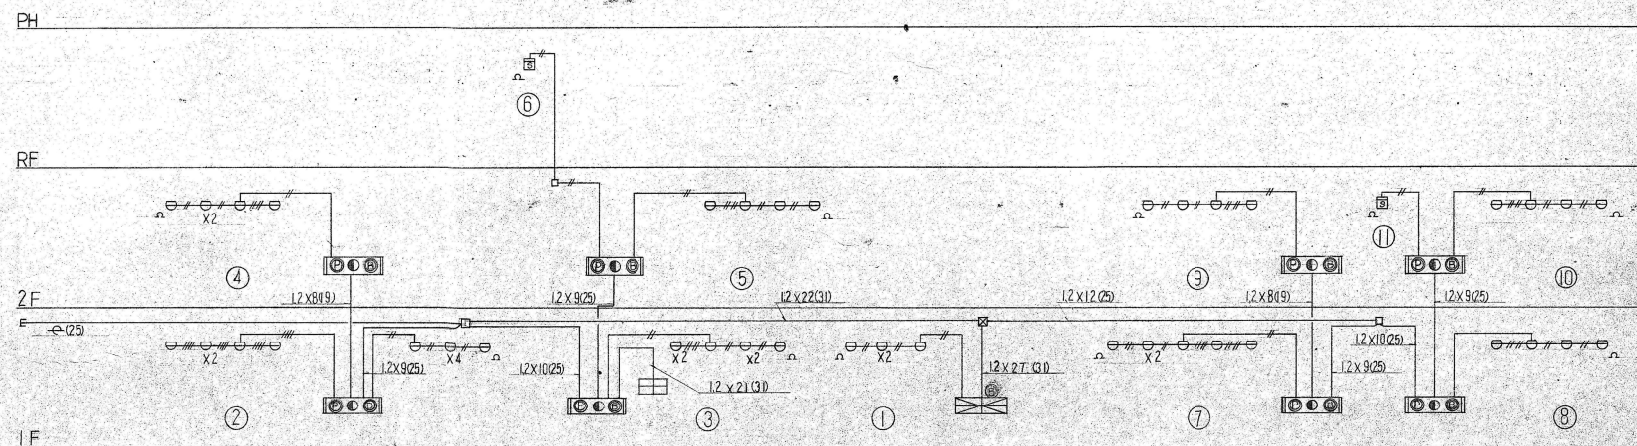

火災報知器系統図

白田町立田口小学校新築工事
 電気電気設備
 主 任 設 計 観 園



魁設計事務所

KAI ARCHITECTURAL PROJECT AND DESIGN OFFICE CO., LTD.

長野県佐久市野沢 306-12
 PHONE 0287-63-6265
 FAX 0287-63-6366
 385-0053 NAGANO JAPAN

一級建築士事務所登録
 (佐久) G第7乙161号
 一級建築士登録第 163929 号
 土 屋 正 明

CHECK
 (土 屋)

DRAWING

DATE

2026/7/31

JOB NAME


令和8年度 旧田口小学校解体工事

SHEET NAME
 自動火災放置設備 系統図
 SCALE
 -- (A2)

SHEET NO.
 E-19
 PART
 校舎棟

照 明 器 具 姿 図					
A	1	FL40W×1	RH16	B	FL40W×1 RH16
	2	FL20W×1	GH16		
D	PDL18W			E	

凡		例	
配 号	名 称	備 考	
○	白 熱 灯 又 蛍 光 灯 直 付 又 埋 込 型	別 器 具 表 参 照	
	蛍 光 灯 直 付 又 埋 込 型	別 器 具 表 参 照	
●	埋 込 ス イ ッ チ	1P15A 大角×タテプレート共 3付 1P15A 3W (3路用) L付 1P4A パイロットスイッチ	
⊕	埋 込 コ ン セ ン ト	2P15AX1 大角×タテプレート共 2付 2P15AX2 E付 2P15AX1 アース端子付 2E付 2P15AX2 アース端子付	
	換 気 器	設備設備工事	なお、接続は本工事に含む。
	感 知 器	低温スポット WP 有種	
○	既 設 器 具		
⊗	既 設 器 具 撤 去 品		
✕	既 設 配 線 撤 去		
---	既 設 配 管 ・ 配 線		
	端 子 盤		
		放送	増設 TEL
T-K. 1	10P	10P	セパレーター1枚共
T-K. 2	10P	10P	セパレーター1枚共
T-S. 1	50P	10P	10P セパレーター2枚共
T-S. 2	10P	10P	セパレーター1枚共
なお、本工事使用の位置ボックスは全て樹脂製とする。			

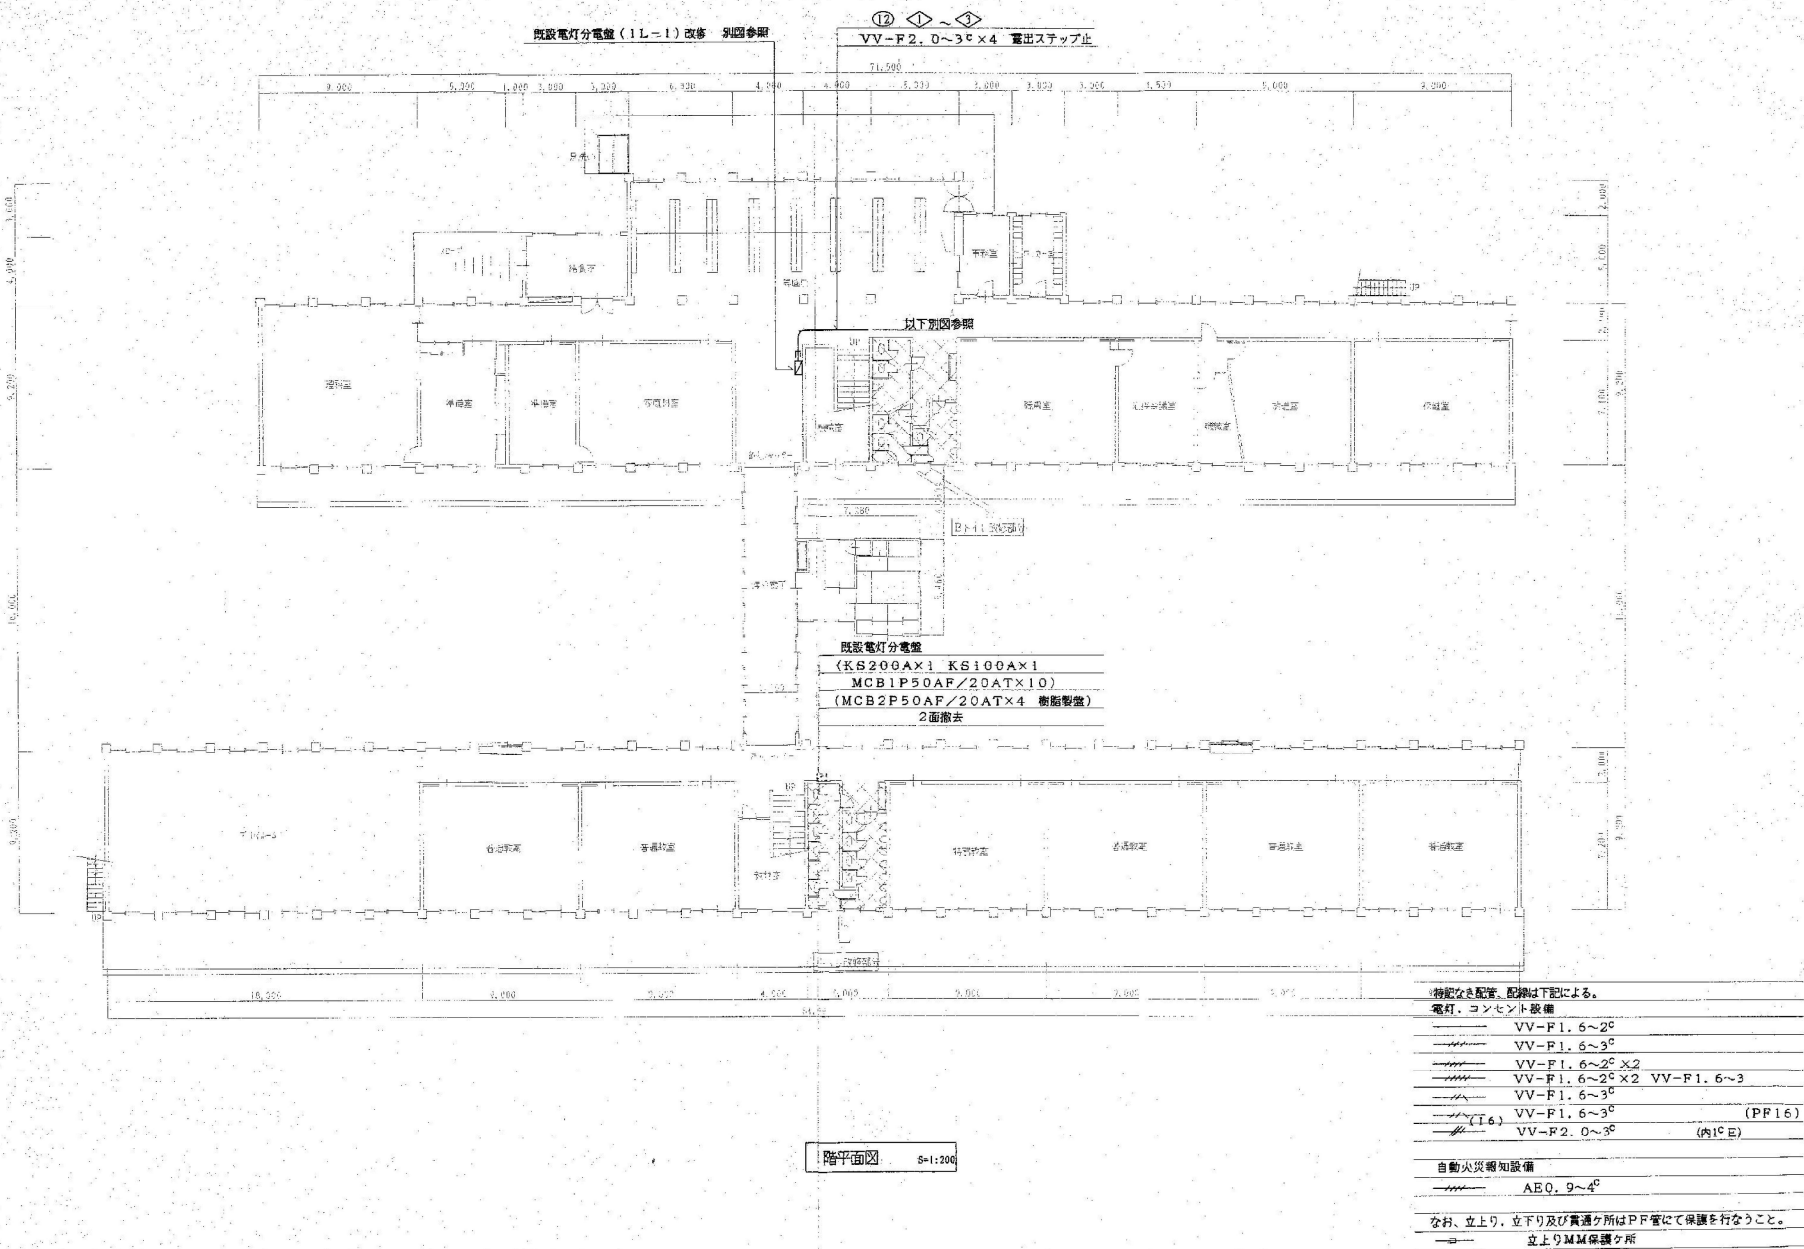

1/L改修



魁設計事務所

KAI ARCHITECTURAL PROJECT AND DESIGN OFFICE CO., LTD.

長野県佐久市野沢 306-12
PHONE 0287-63-6265
FAX 0287-63-6366
385-0053 NAGANO JAPAN

一級建築士事務所登録
(佐久) G第7乙161号
一級建築士登録第 163929 号
土屋 正 明

CHECK
(土屋)

DRAWING

DATE

2026/7/31

JOB NAME

令和8年度 旧田口小学校解体工事

SHEET NAME

1 階平面図

SCALE


1:200 (A2)



SHEET NO.

E-22

PART

校舎棟

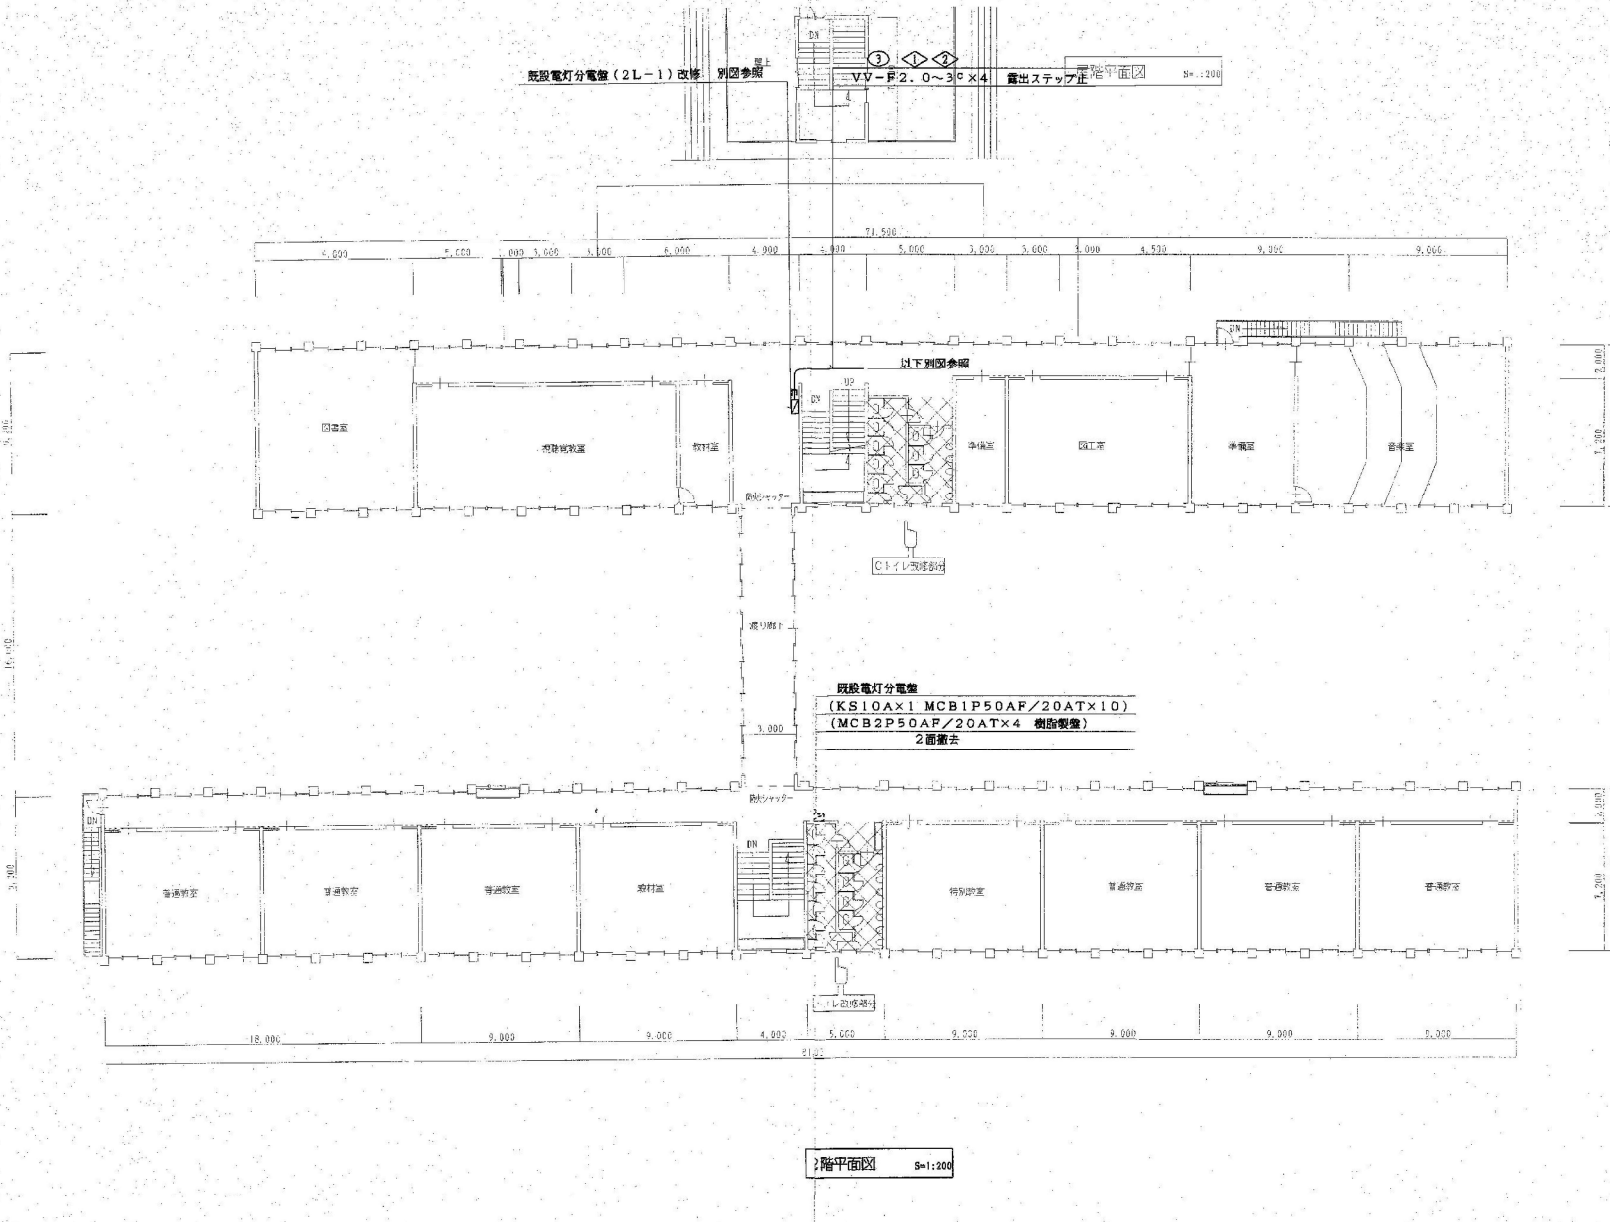


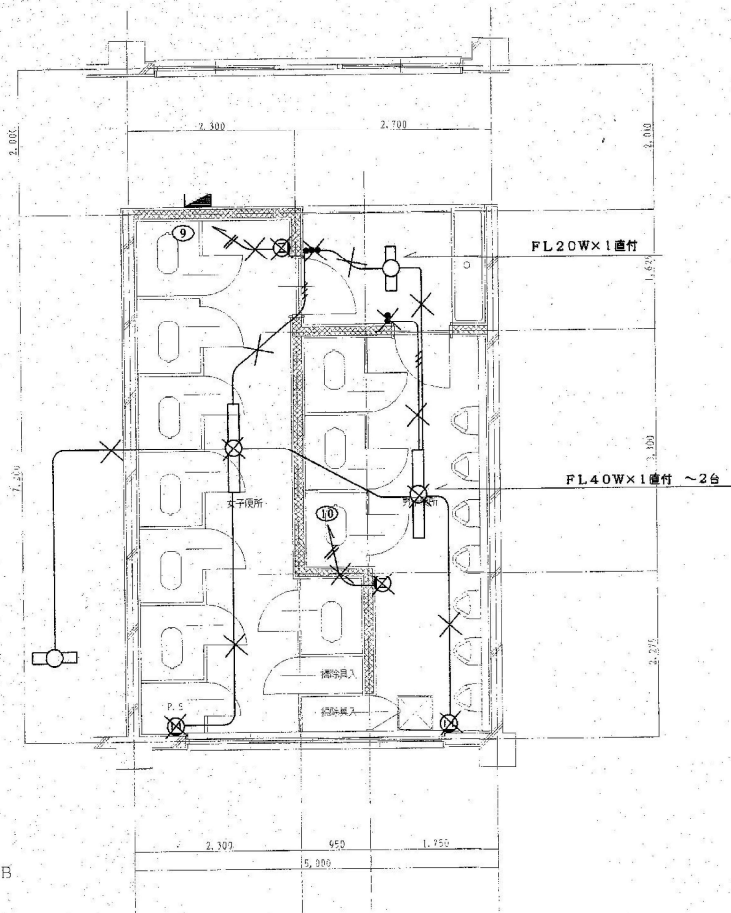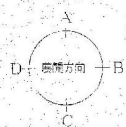


1F既存トイレ平面図 S=1:50

※ 注記 ※

既設配管、配線については配管はできるだけ、
配線は全て撤去を行なうこと。

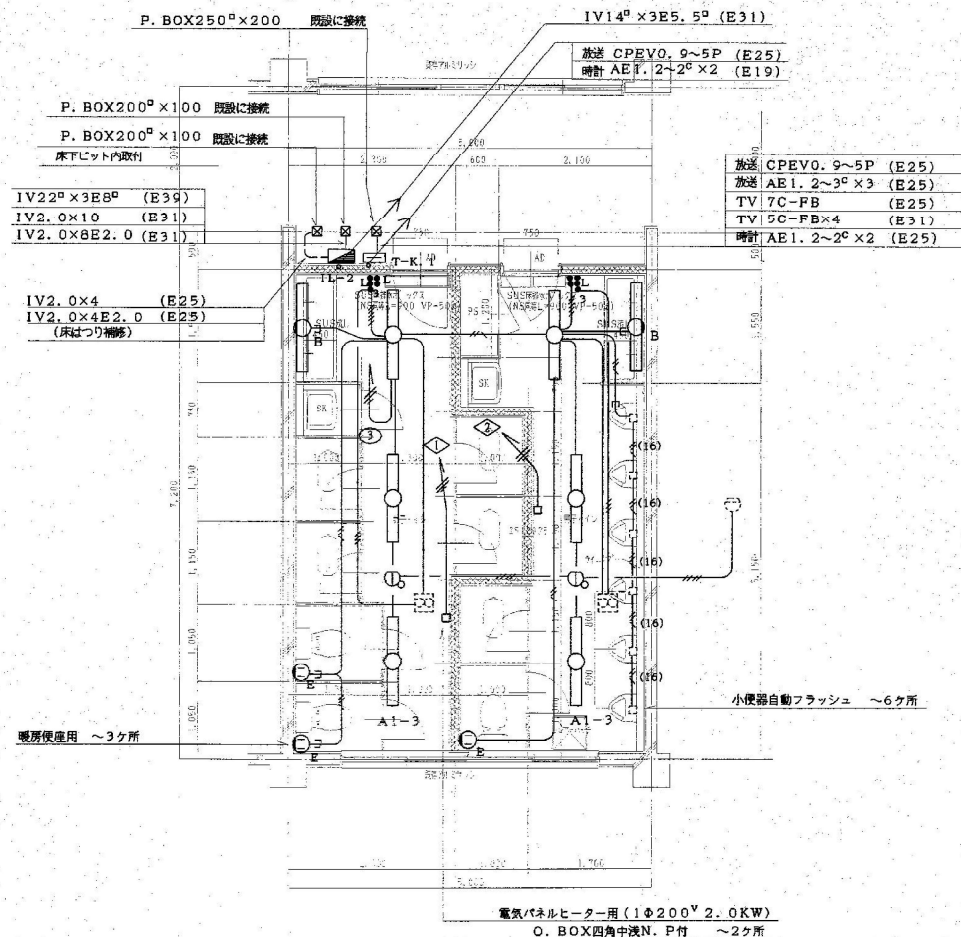


1F改修後トイレ平面図 S=1:50

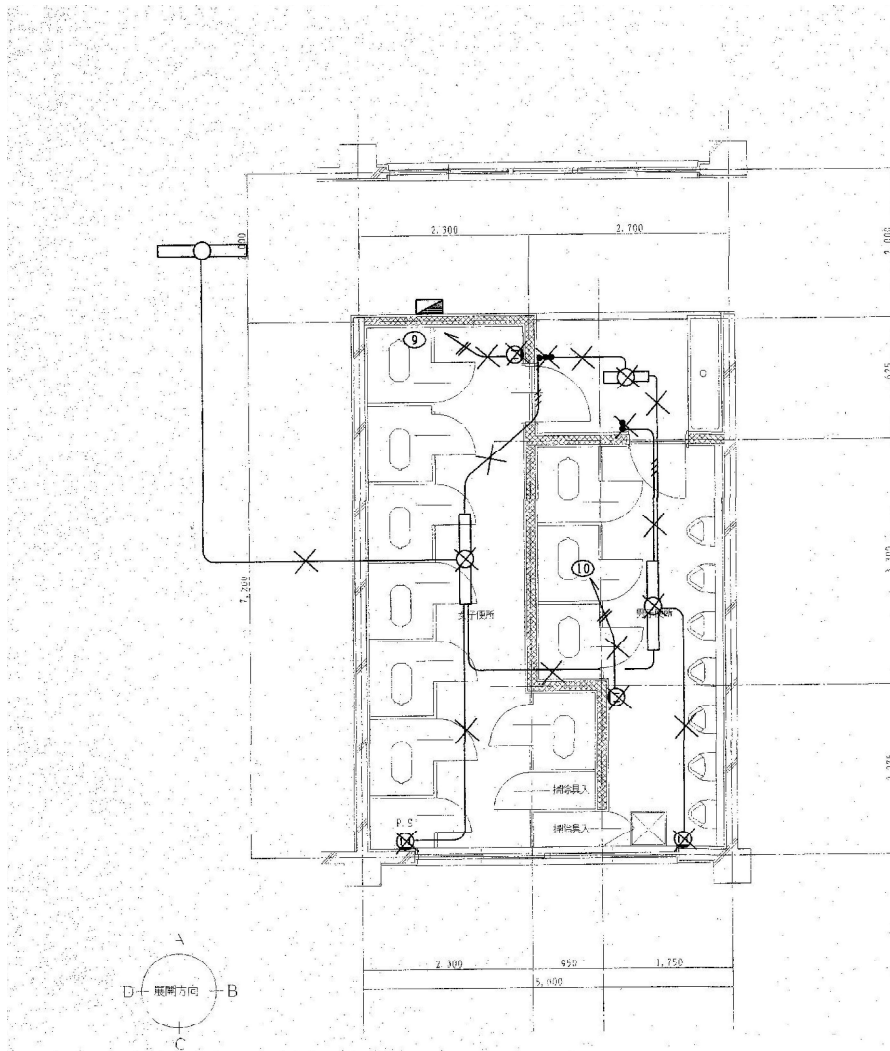

2F既存Aトイレ平面図 S=1:50

注記

既設配管、配線については配管はできるだけ、
配線は全て撤去を行なうこと。

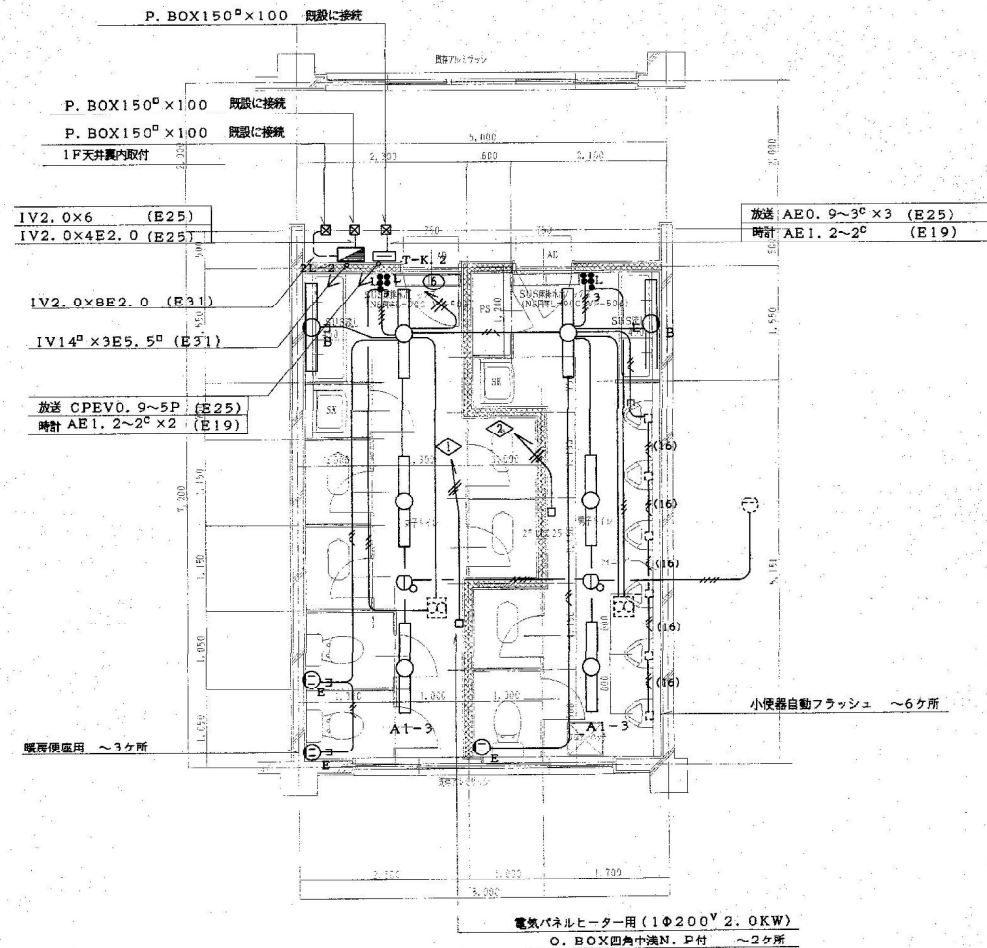

2F改修後Aトイレ平面図 S=1:50

トイレ改修



魁設計事務所

KAI ARCHITECTURAL PROJECT AND DESIGN OFFICE CO., LTD.

長野県佐久市野沢 306-12
PHONE 0287-63-6265
FAX 0287-63-6366
385-0053 NAGANO JAPAN

一級建築士事務所登録
(佐久) G第7乙161号
一級建築士登録第 16329 号
土屋 正 明

CHECK
(土屋)

DRAWING

DATE

2026/7/31

JOB NAME

令和8年度 旧田口小学校解体工事

SHEET NAME

2階 Aトイレ平面図

SCALE


1:50 (A2)

SHEET NO.

E-25

PART


校舎棟

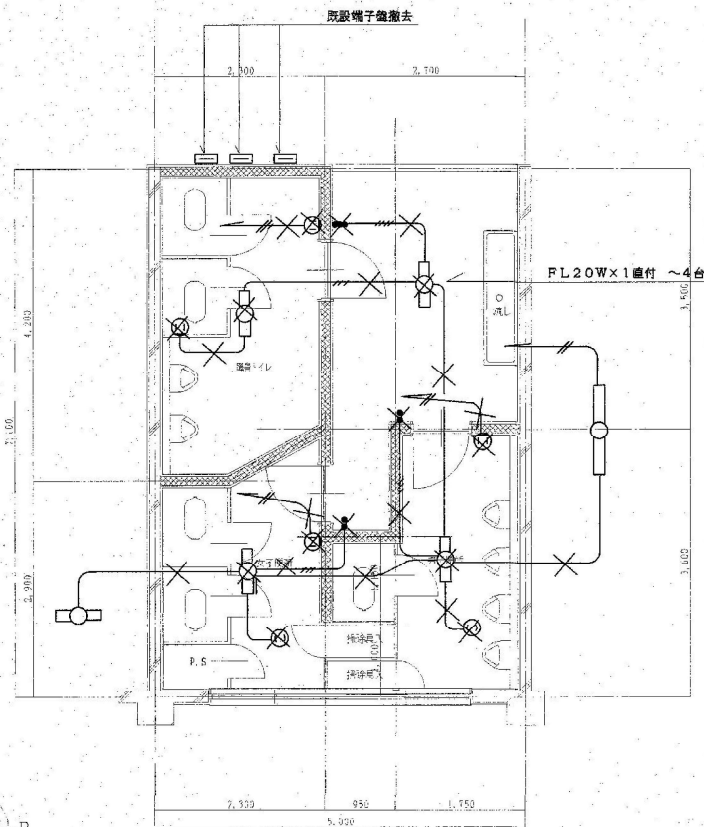


1F既存Bトイレ平面図 S=1:50

※ 注記 ※

既設配管、配線については配管はできるだけ、
配線は全て撤去を行なうこと。

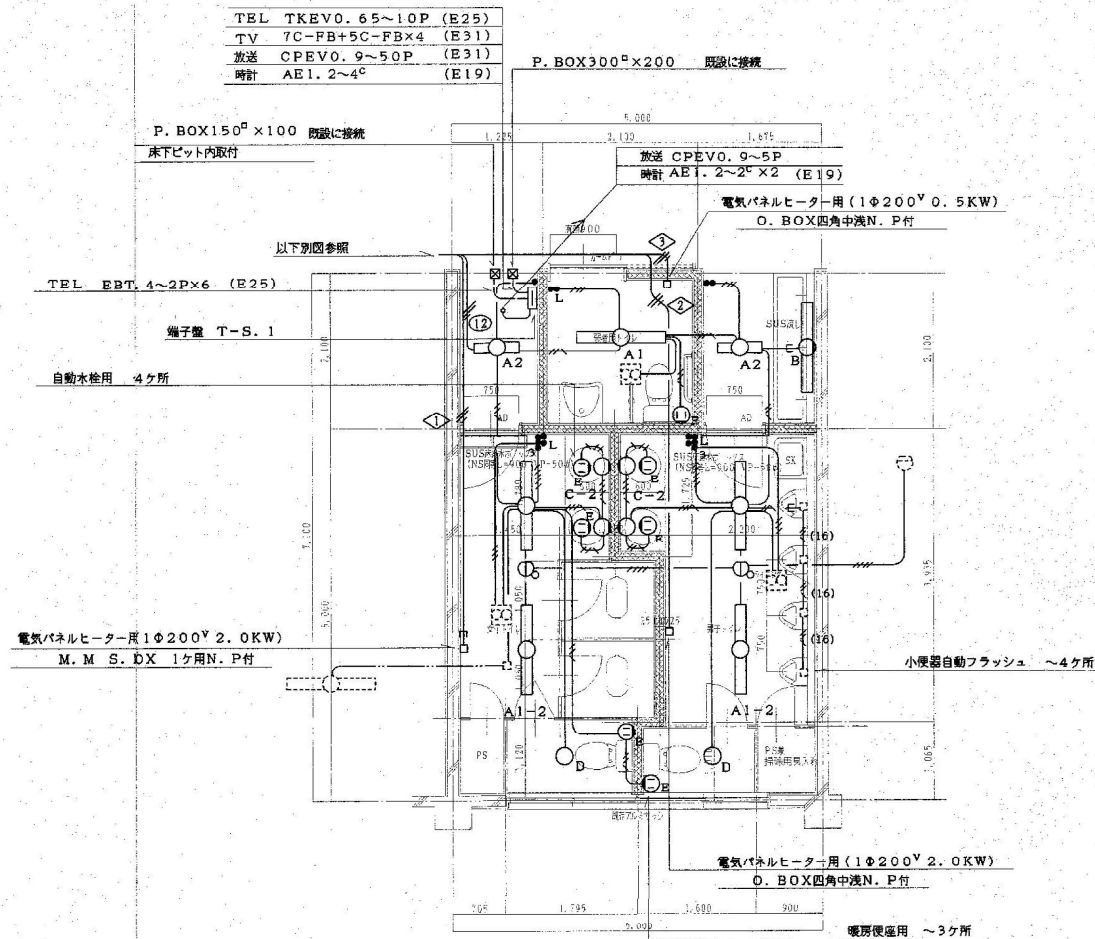


1F改修後Bトイレ平面図 S=1:50

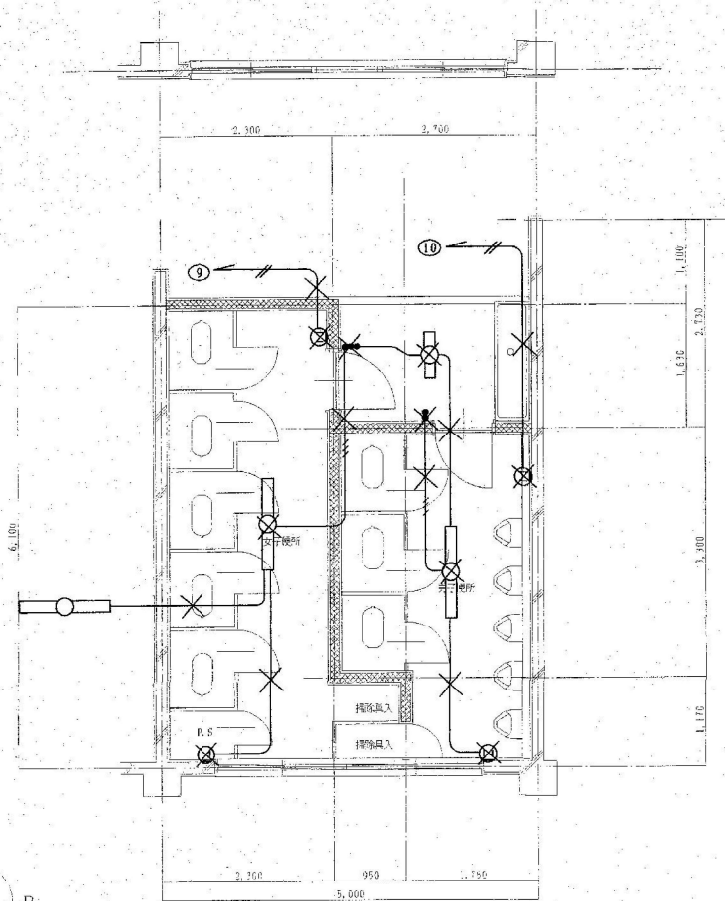

2F既存Cトイレ平面図 S=1:50

※ 注記 ※

既設配管、配線については配管は、できるだけ配線は、
全て撤去を行なうこと。

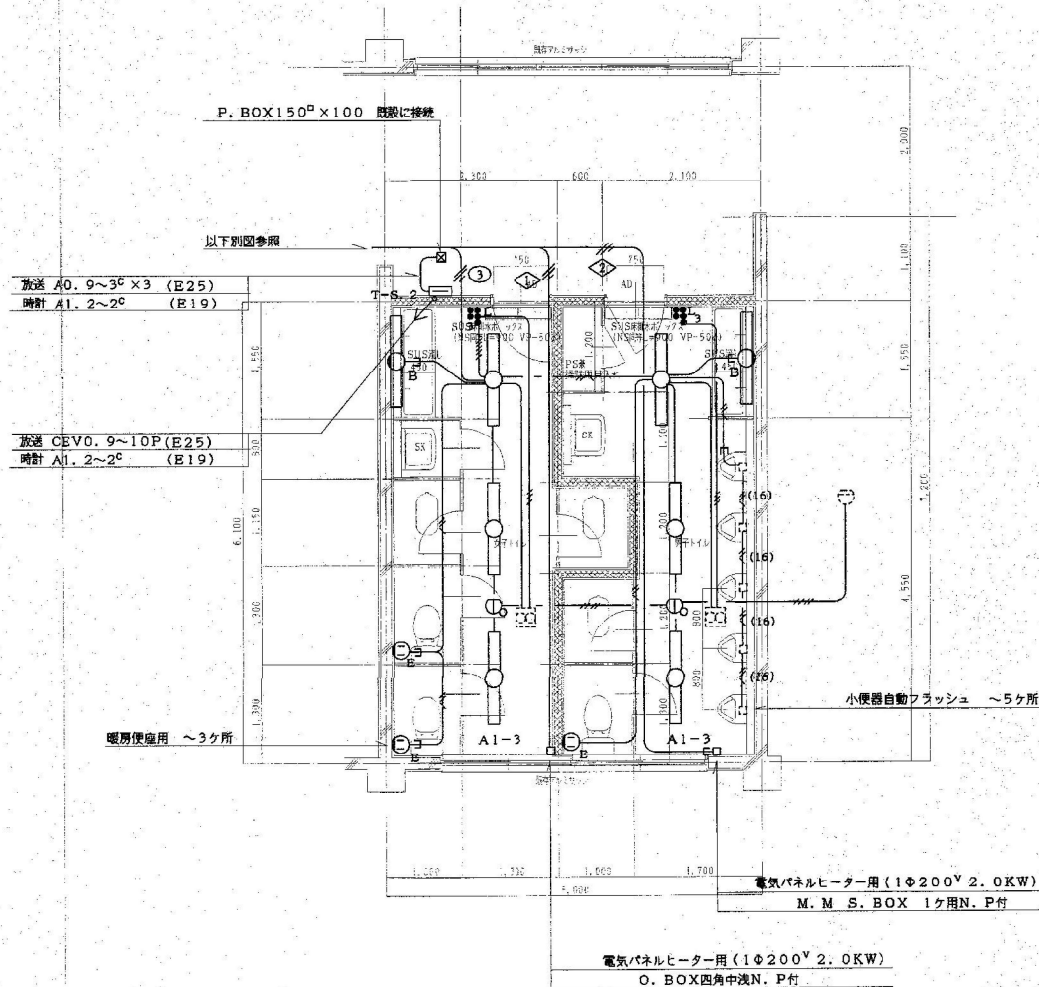

2F改修後Cトイレ平面図 S=1:50

トイレ改修



魁設計事務所

KAI ARCHITECTURAL PROJECT AND DESIGN OFFICE CO., LTD.

長野県佐久市野沢 306-12
PHONE 0287-63-6265
FAX 0287-63-6366
385-0053 NAGANO JAPAN

一級建築士事務所登録
(佐久) G第7乙161号
一級建築士登録第 163929 号
土屋 正 明

CHECK
(土屋)

DRAWING

DATE

2026/7/31

JOB NAME

令和8年度 旧田口小学校解体工事

SHEET NAME

2階 Cトイレ平面図

SCALE

1:50 (A2)

SHEET NO.

E-27

PART

校舎棟