
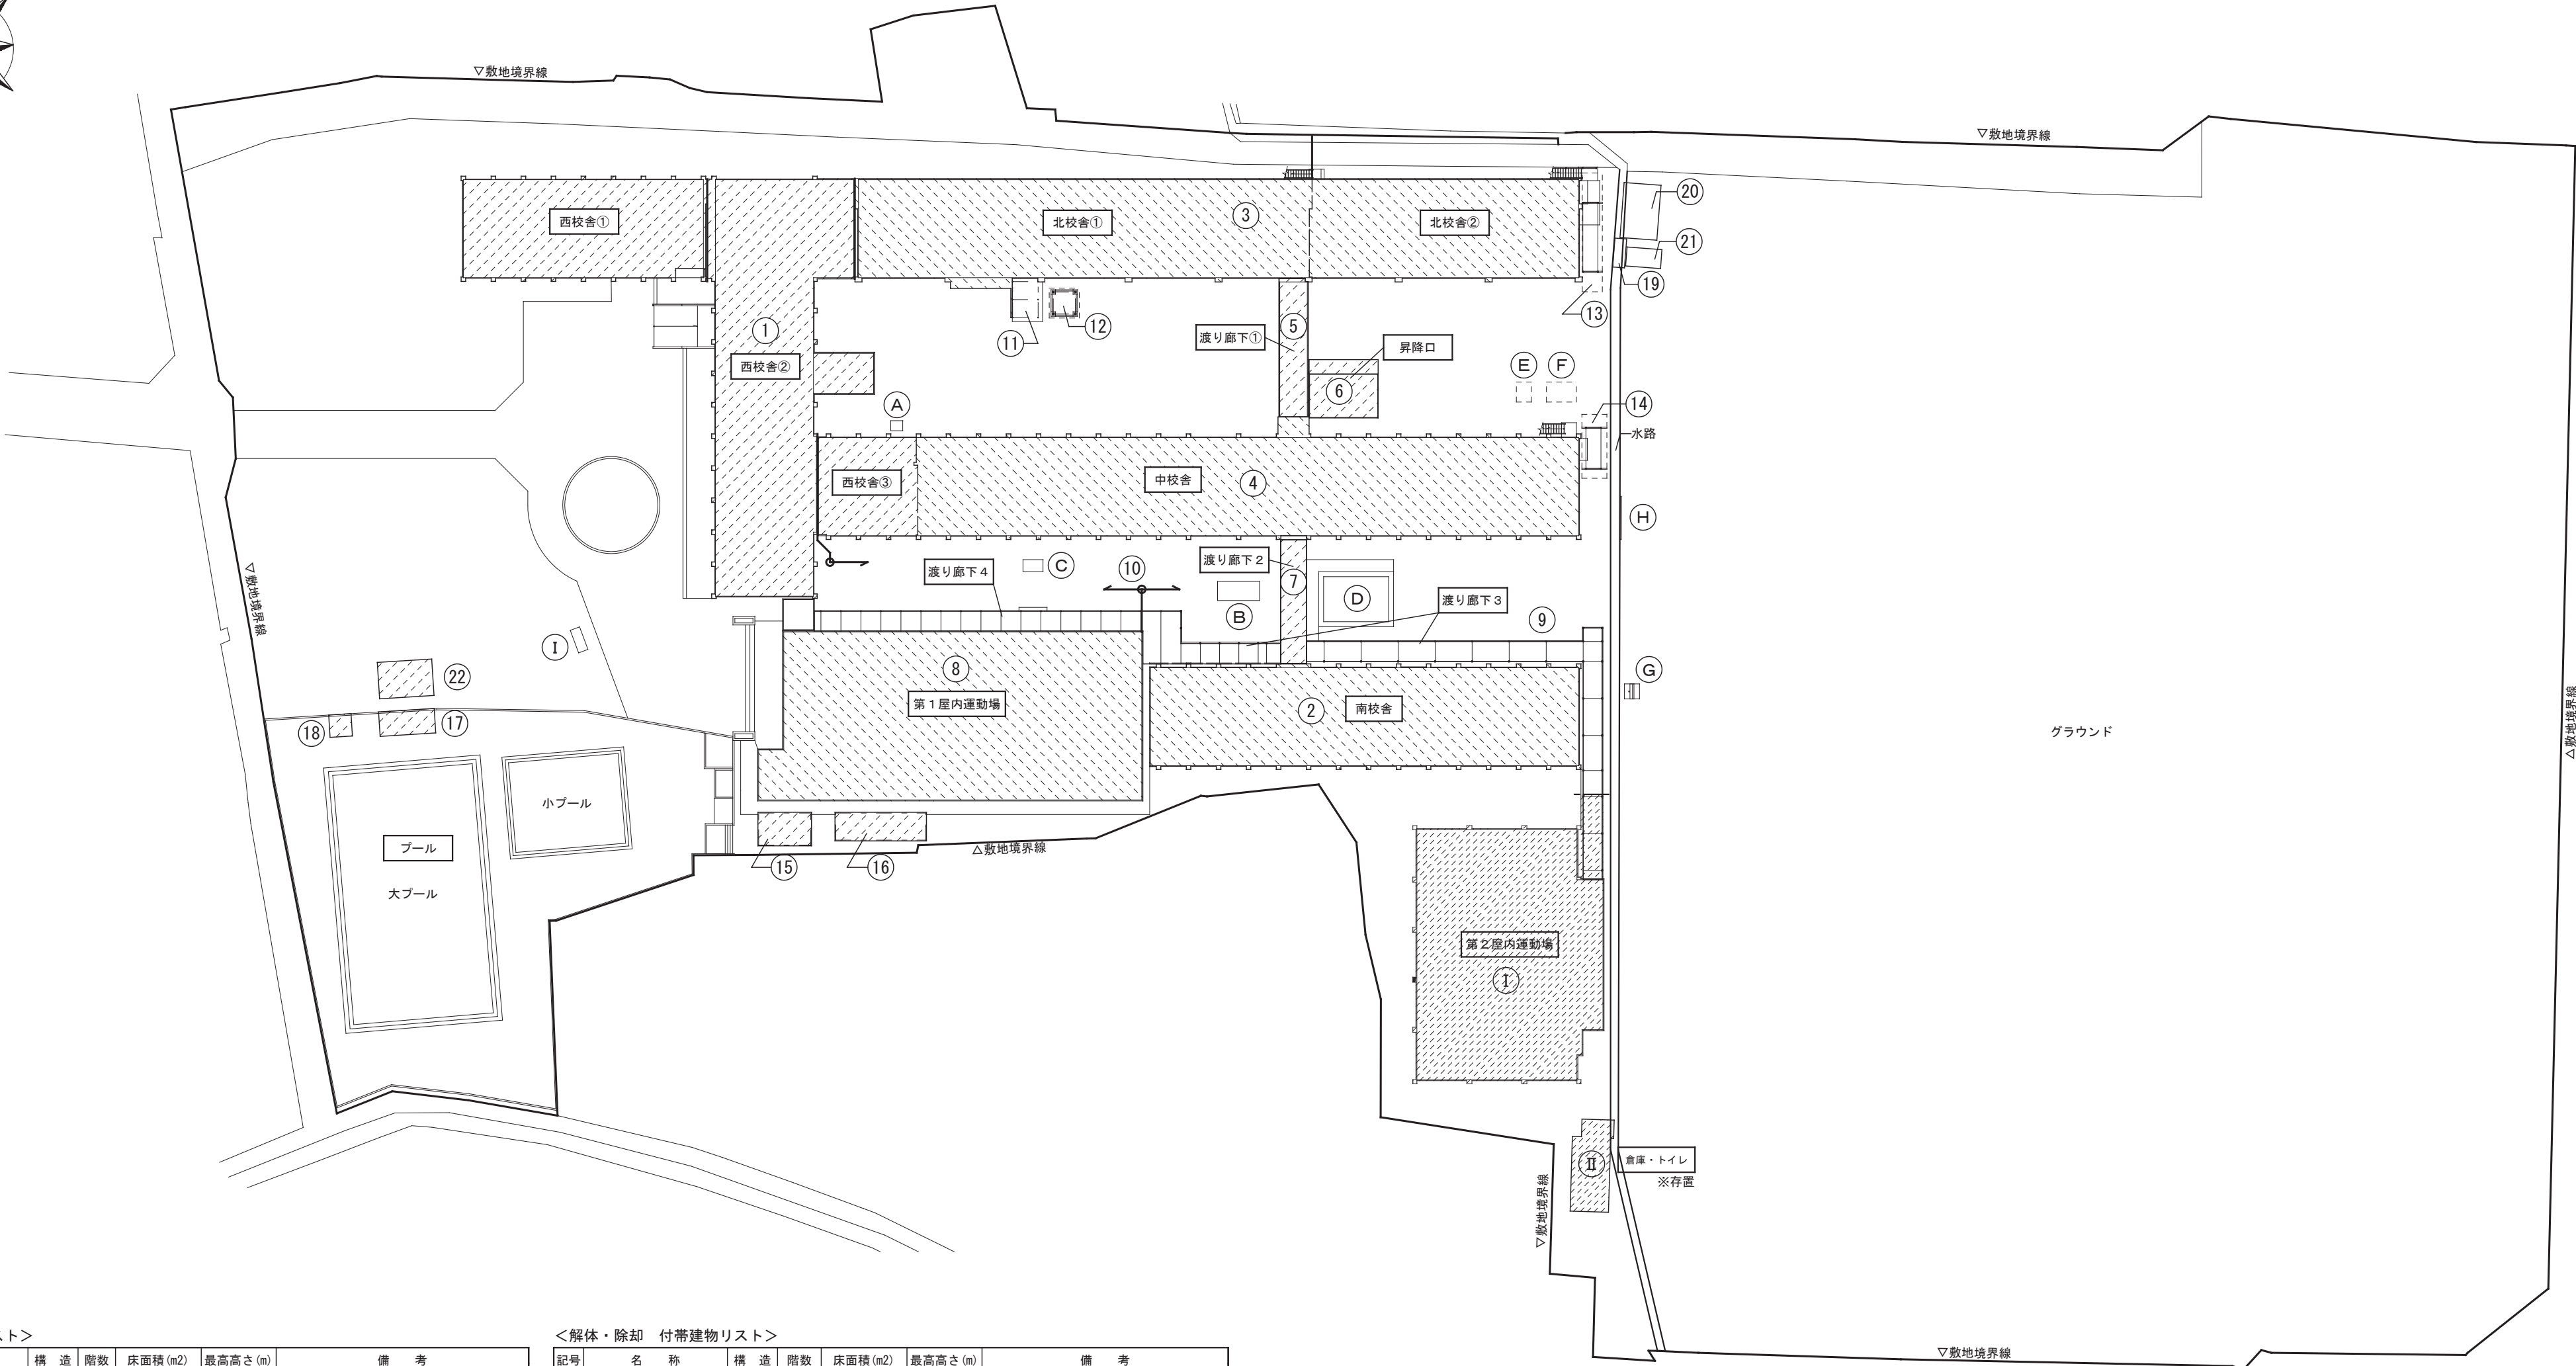


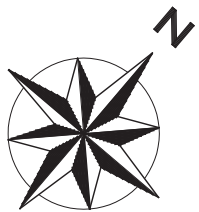

<解体・除却建物リスト>

記号	名 称	構 造	階数	床面積 (㎡)	最高高さ (m)	備 考
1	西校舎	RC	2+PH	1,404.11	12.00	
2	南校舎	RC	1	419.54	4.78	
3	北校舎	RC	2	1,465.50	8.64	
4	中校舎	RC	2	1,293.60	9.87	
5	渡り廊下 1	S	2	86.40	7.68	
6	昇降口	S	1	31.23	3.05	
7	渡り廊下 2	S	1	33.00	3.60	
8	第 1 屋内運動場	S	1	621.00	9.75	
9	渡り廊下 3	S	1	149.70	3.54	解体面積=134.58㎡、存置面積=15.12㎡
10	渡り廊下 4	S	1	68.09	3.35	
11	外部物置	S	1	9.18	2.30	
12	オイルタンク架台	S	-	4.84	9.91	
13	独立庇	S	1	10.35	2.90	
14	独立庇	S	1	6.15	3.12	
15	屋外便所	CB+RC	1	16.64	3.15	
16	屋外更衣室	S	1	24.30	3.69	
17	倉庫	S	1	12.62	3.31	
18	機械室	CB	1	4.49	2.23	

<解体・除却 付帯建物リスト>

記号	名 称	構 造	階数	床面積 (㎡)	最高高さ (m)	備 考
19	物置 1	LS	1	3.42	2.02	CB台 (計15個) 置き
20	物置 2	W	1	20.39	2.75	コンクリート東石 (計16個) 置き
21	飼育小屋	W	1	6.65	2.35	CB台 (計10.8m) 置き
22	小屋	W	1	19.89	2.75	

<解体・除却リスト>

記号	名 称	構造・仕様等	概寸 (m)・備考
A	落ち葉収集	CB	1.70×1.20 H0.97、天端=GL+0.30
B	温室	RC	4.20×1.90 H2.50、天端=GL+1.35、アルミサッシ:W1700×H1700 2箇所
C	洗い場	RC	土間 2.30×1.45
D	池	石積	7.50×5.50 H0.45、周囲土間コン=19.10m2
E	ポンプ室	RC	2.20×1.60 H1.00、鉄板蓋
F	地下タンク	RC	
G	ボール、擁壁	S、RC	φ=115、L=8.0、擁壁 W1.50 t0.40～0.25 H1.80、土間 1.50×1.50
H	洗い場	CB	W4.30、H0.40
I	石展示	CB	6.40×1.46 H0.60

<改修建物リスト>

記号	名 称	構 造	階数	床面積 (㎡)	備 考
I	第 2 屋内運動場	S	1	440.28	照明LED改修
II	校庭 屋外便所・倉庫	W	1	31.80	照明LED改修、給排水設備改修

- <特記事項>
- ・図面については建築当時の既存図も含まれており、一部室名や間取りに食い違いがある為、参考程度とする。
 - ・図示以外の構造物等についても原則撤去・処分とする。



株式会社 ガド建築設計事務所

長野県佐久市大字中込 726-1
TEL 0267-62-5190
FAX 0267-62-5196

一級建築士登録 第364559号
新 井 晃 印

DRAWN BY

CHECKED

JOB NAME

令和 8 年度 旧臼田小学校解体工事

DATE

2026. 08

SHEET NAME


全体案内、既存配置図

SCALE

S=1/500 (A2)

SHEET NO

E-01

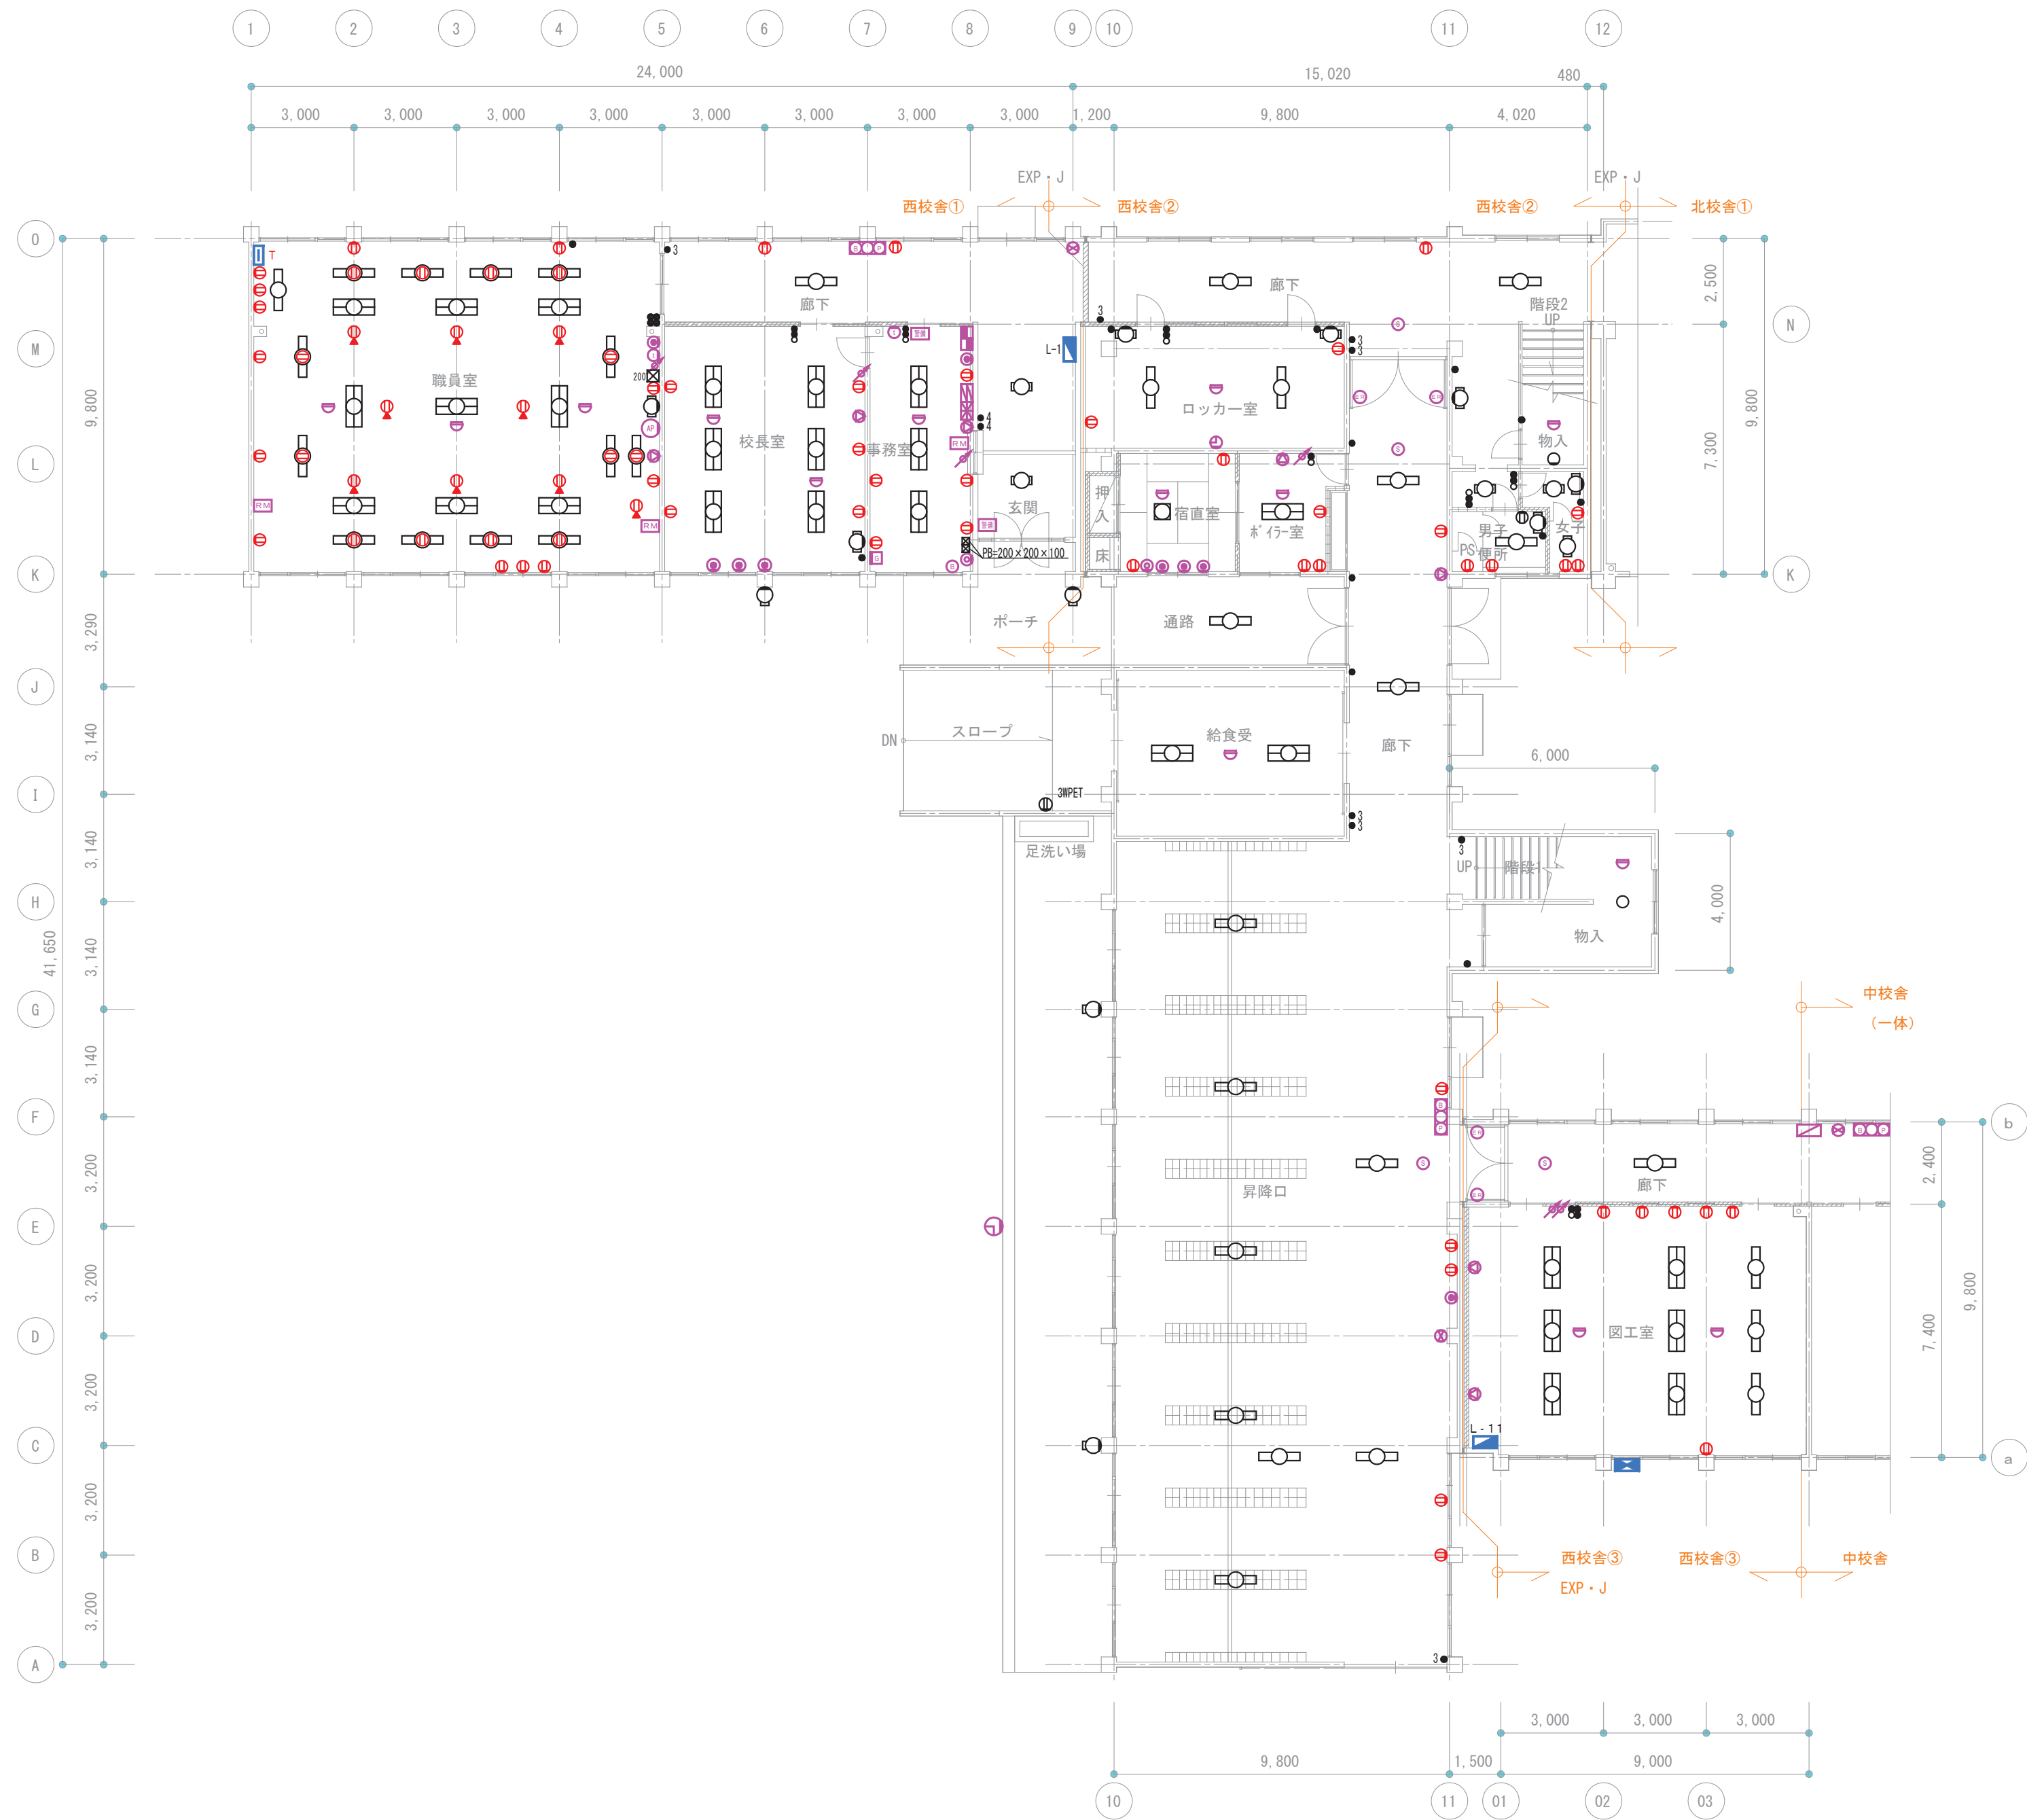

西校舎 1階平面図 S=1/150



株式会社 ガド建築設計事務所

長野県佐久市大字中込 726-1

TEL 0267-62-5190

FAX 0267-62-5196

一級建築士登録 第364559号

新井 晃 印

DRAWN BY

CHECKED

JOB NAME

令和8年度 旧臼田小学校解体工事

DATE

2026.08

SHEET NAME

西校舎 1階平面図(撤去)


SCALE


S=1/150 (A2)

SHEET NO

E-02



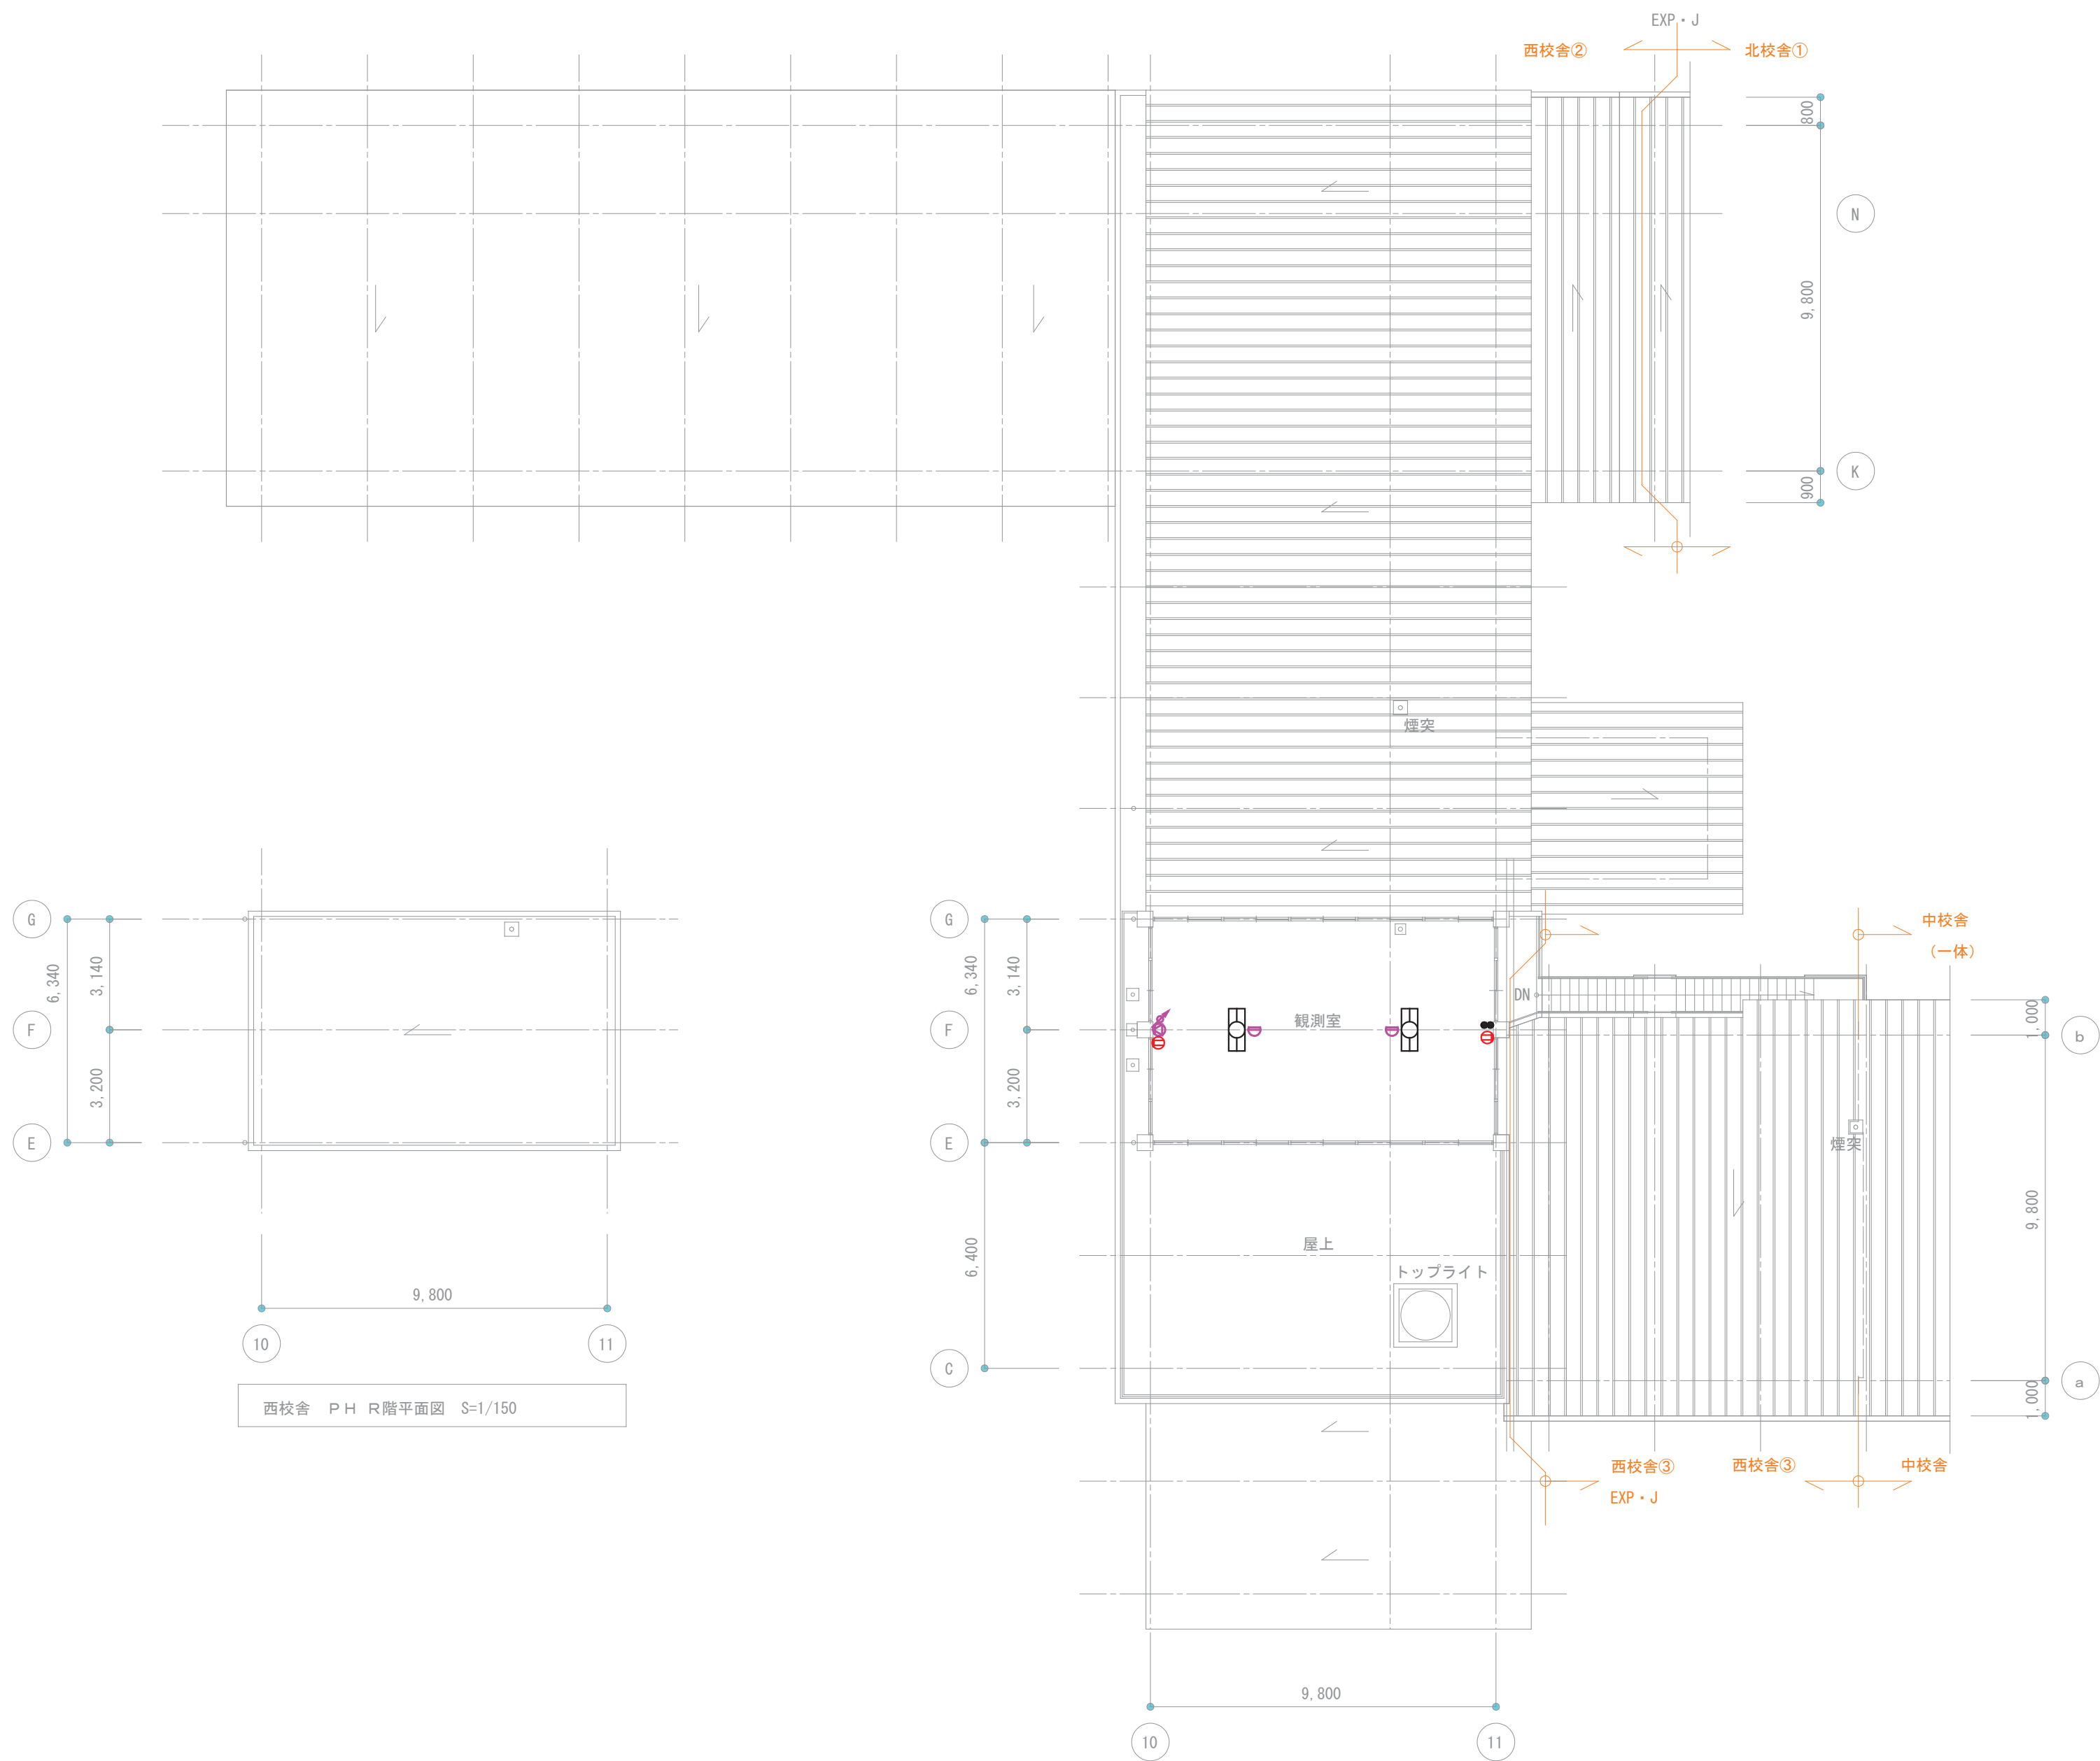

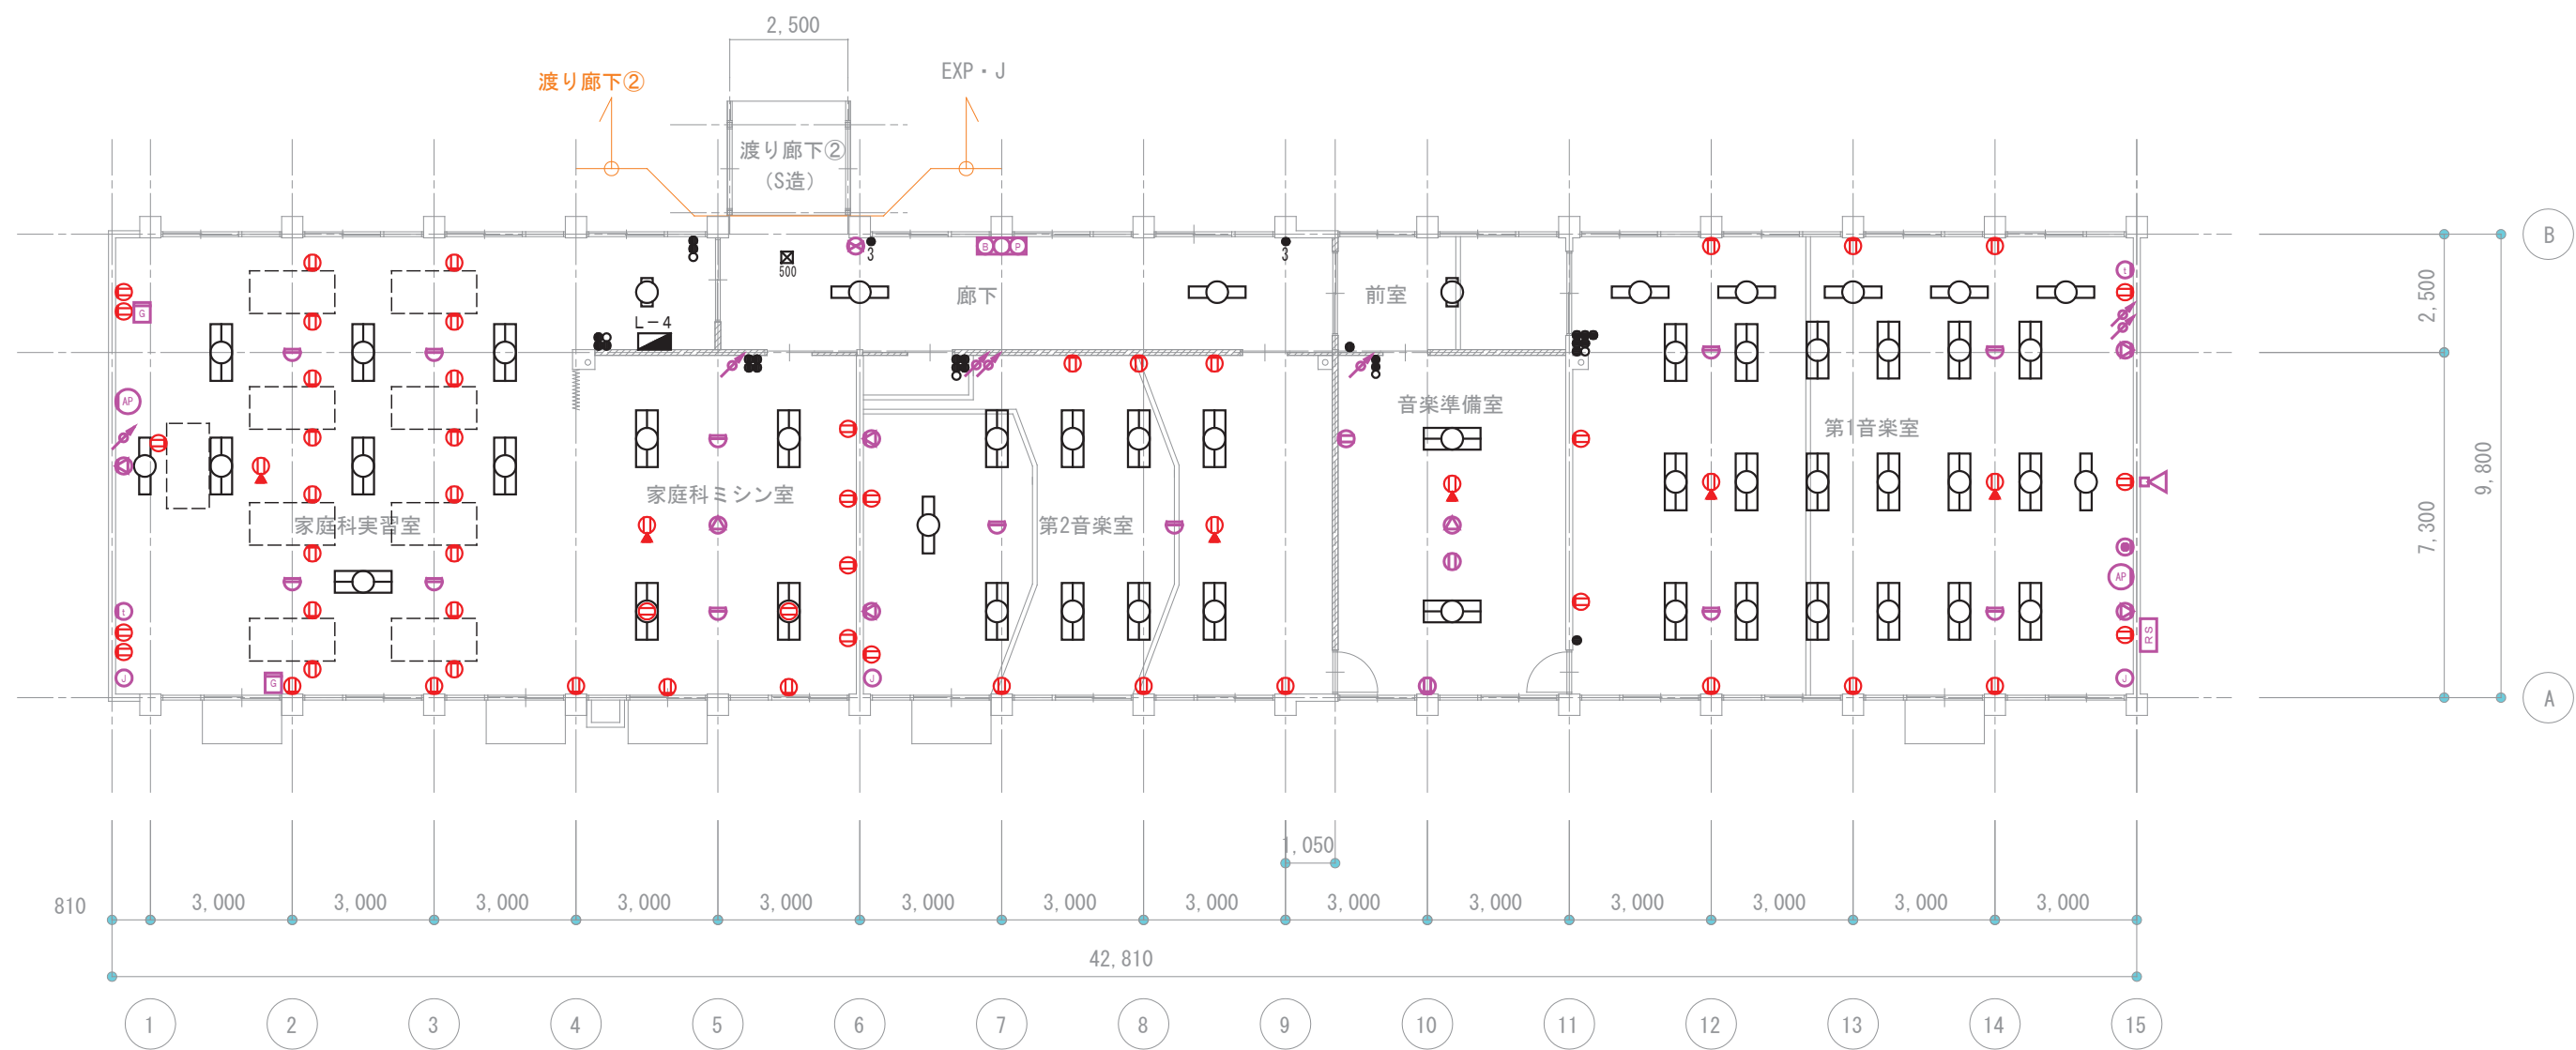

南校舎 1階平面図 S=1/150



株式会社 ガド建築設計事務所

長野県佐久市大字中込 726-1

TEL 0267-62-5190

FAX 0267-62-5196

一級建築士登録 第364559号

新井 晃 印

DRAWN BY

CHECKED

JOB NAME

令和 8 年度 旧臼田小学校解体工事

DATE

2026. 08

SHEET NAME


南校舎 1階平面図(撤去)

SCALE

S=1/150 (A2)

SHEET NO

E-05

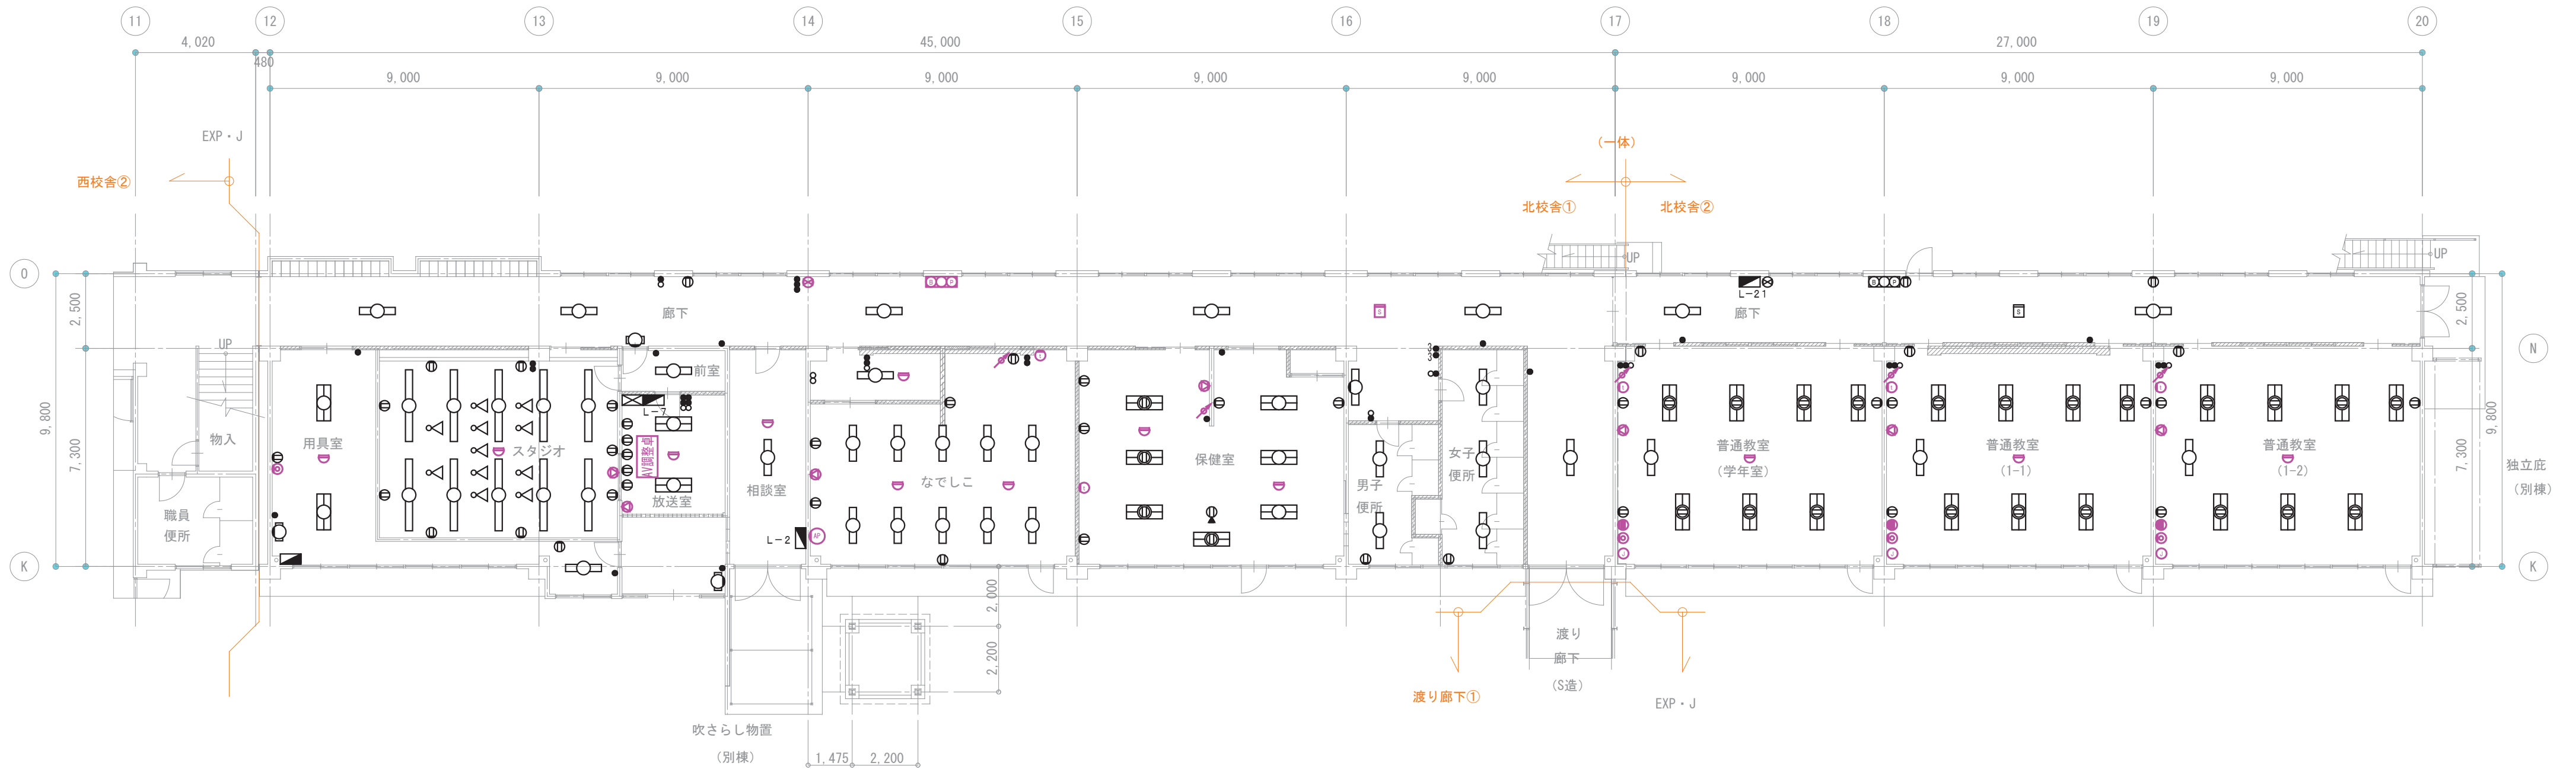

北校舎 1階平面図 S=1/150



株式会社 ガド建築設計事務所

長野県佐久市大字中込 726-1

TEL 0267-62-5190

FAX 0267-62-5196

一級建築士登録 第364559号

新井 晃 印

DRAWN BY

CHECKED

JOB NAME

令和 8 年度 旧臼田小学校解体工事

DATE

2026. 08

SHEET NAME


北校舎 1階平面図(撤去)

SCALE

S=1/150 (A2)

SHEET NO

E-06

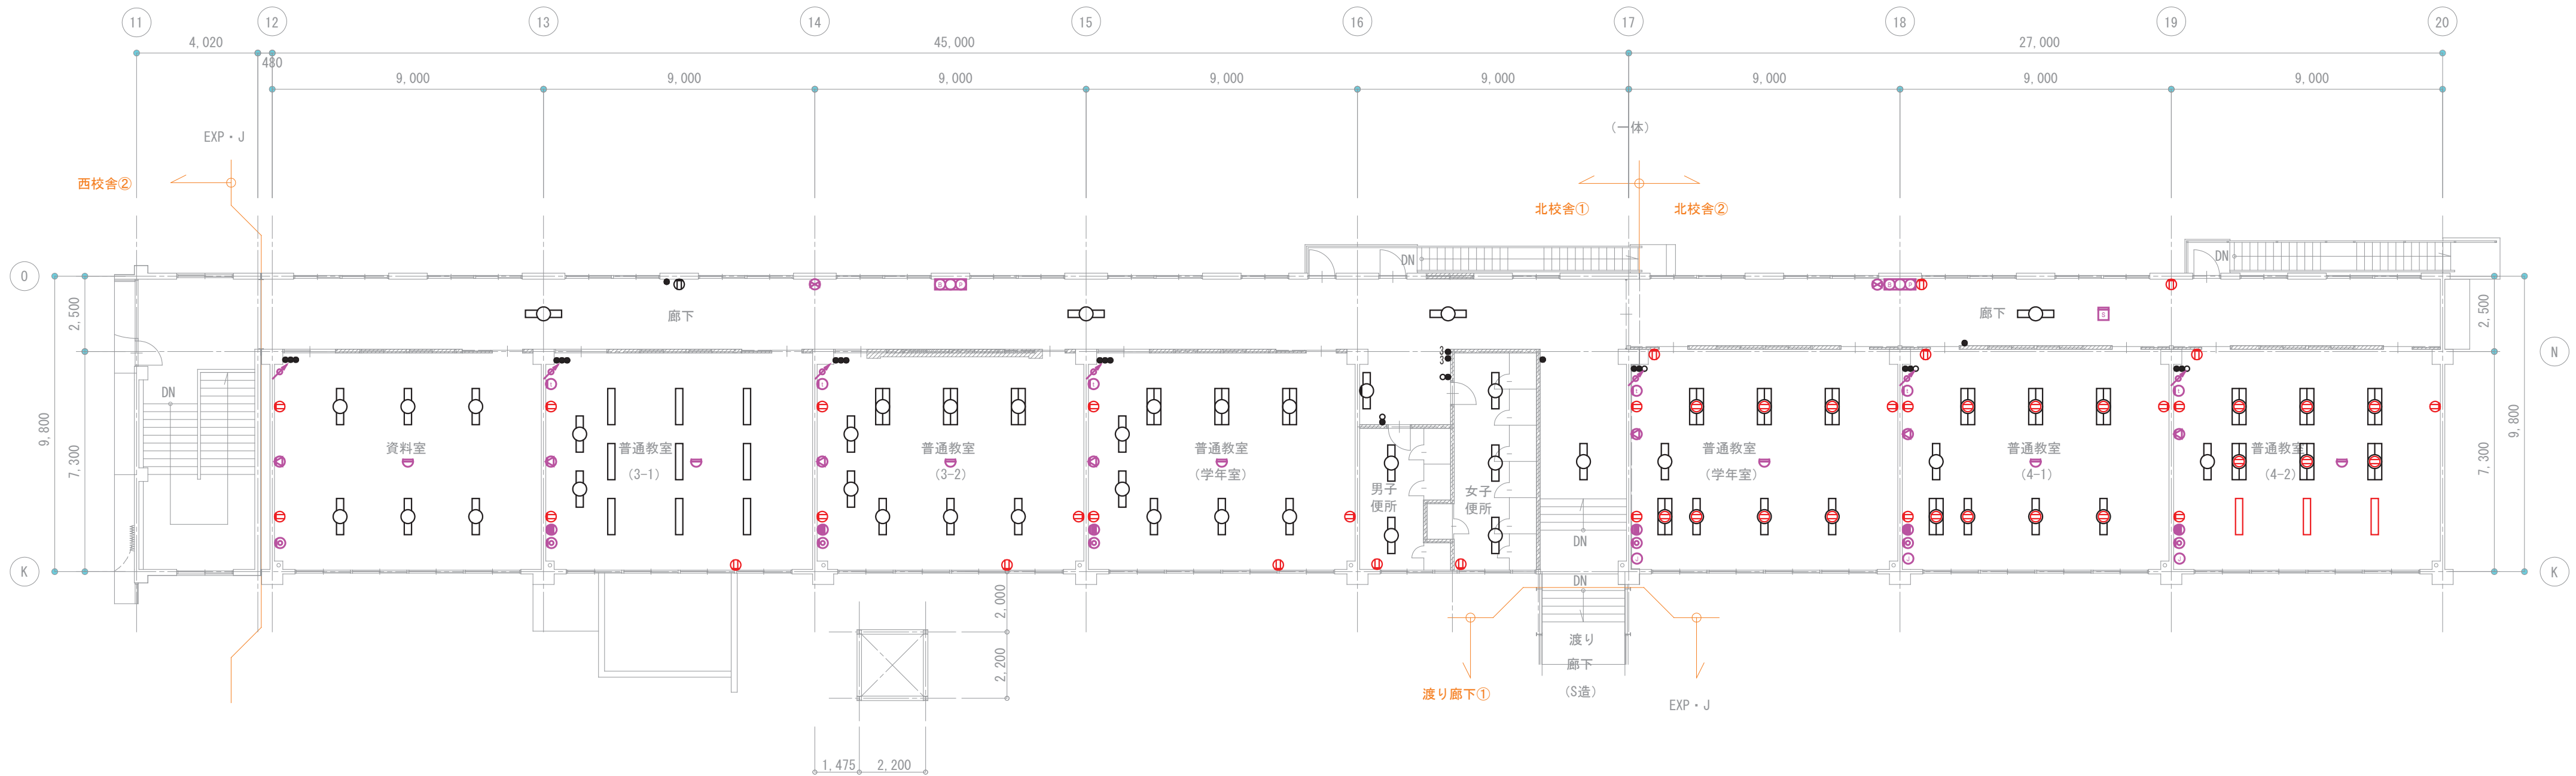

北校舎 2階平面図 S=1/150



株式会社 ガド建築設計事務所
長野県佐久市大字中込 726-1
TEL 0267-62-5190
FAX 0267-62-5196
一級建築士登録 第364559号
新井 晃 印

DRAWN BY

CHECKED

JOB NAME

令和 8 年度 旧臼田小学校解体工事

DATE

2026. 08

SHEET NAME

北校舎 2階平面図(撤去)

SCALE

S=1/150 (A2)

SHEET NO

E-07



中校舎 1階平面図 S=1/150



中校舎 2階平面図 S=1/150



株式会社 ガド建築設計事務所

長野県佐久市大字中込 726-1

TEL 0267-62-5190

FAX 0267-62-5196

一級建築士登録 第364559号

新井 晃 印

DRAWN BY

CHECKED

JOB NAME

令和 8 年度 旧臼田小学校解体工事

DATE

2026. 08

SHEET NAME


中校舎 2階平面図(撤去)


SCALE

S=1/150 (A2)


SHEET NO

E-09

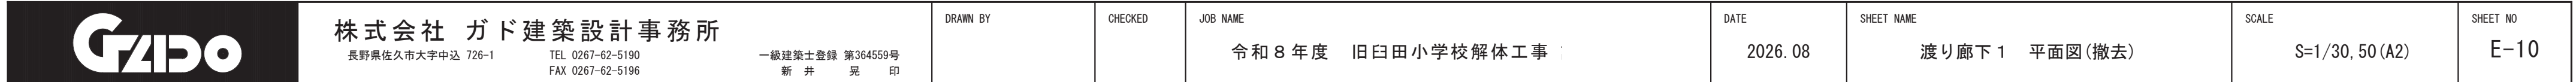


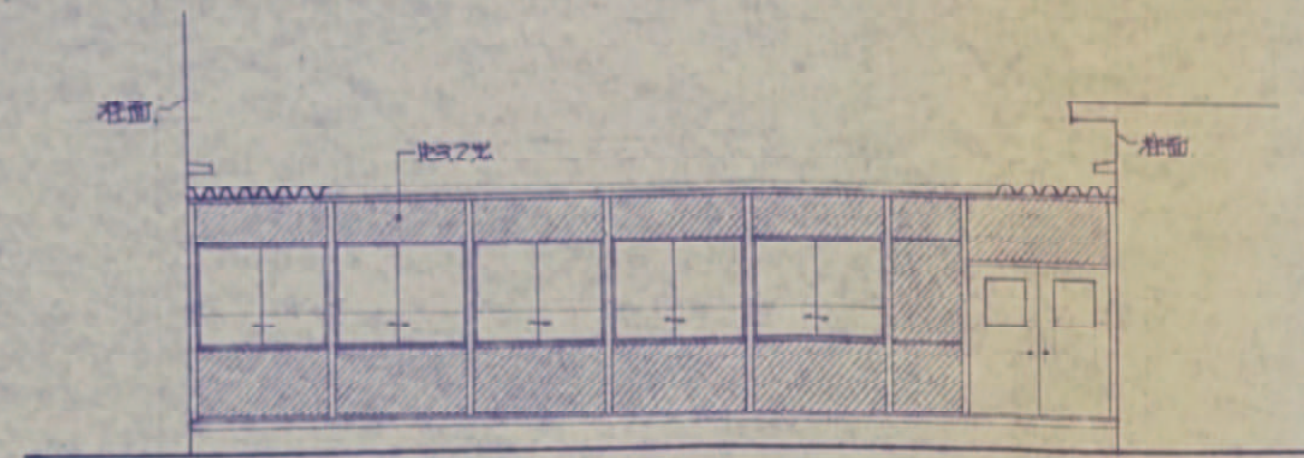


西立面図 S:1/100

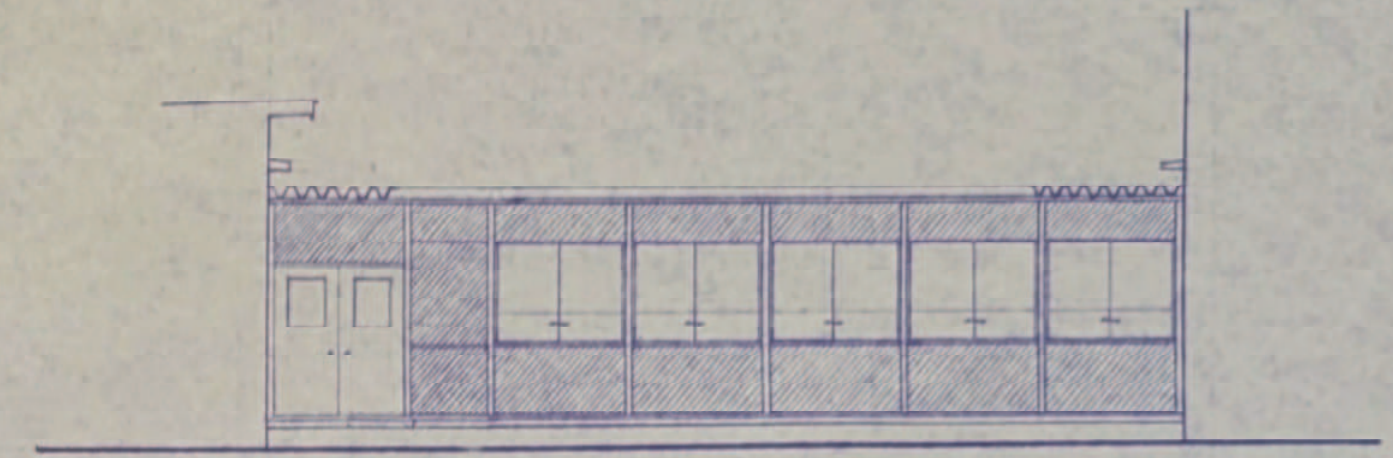


東立面図 S:1/100

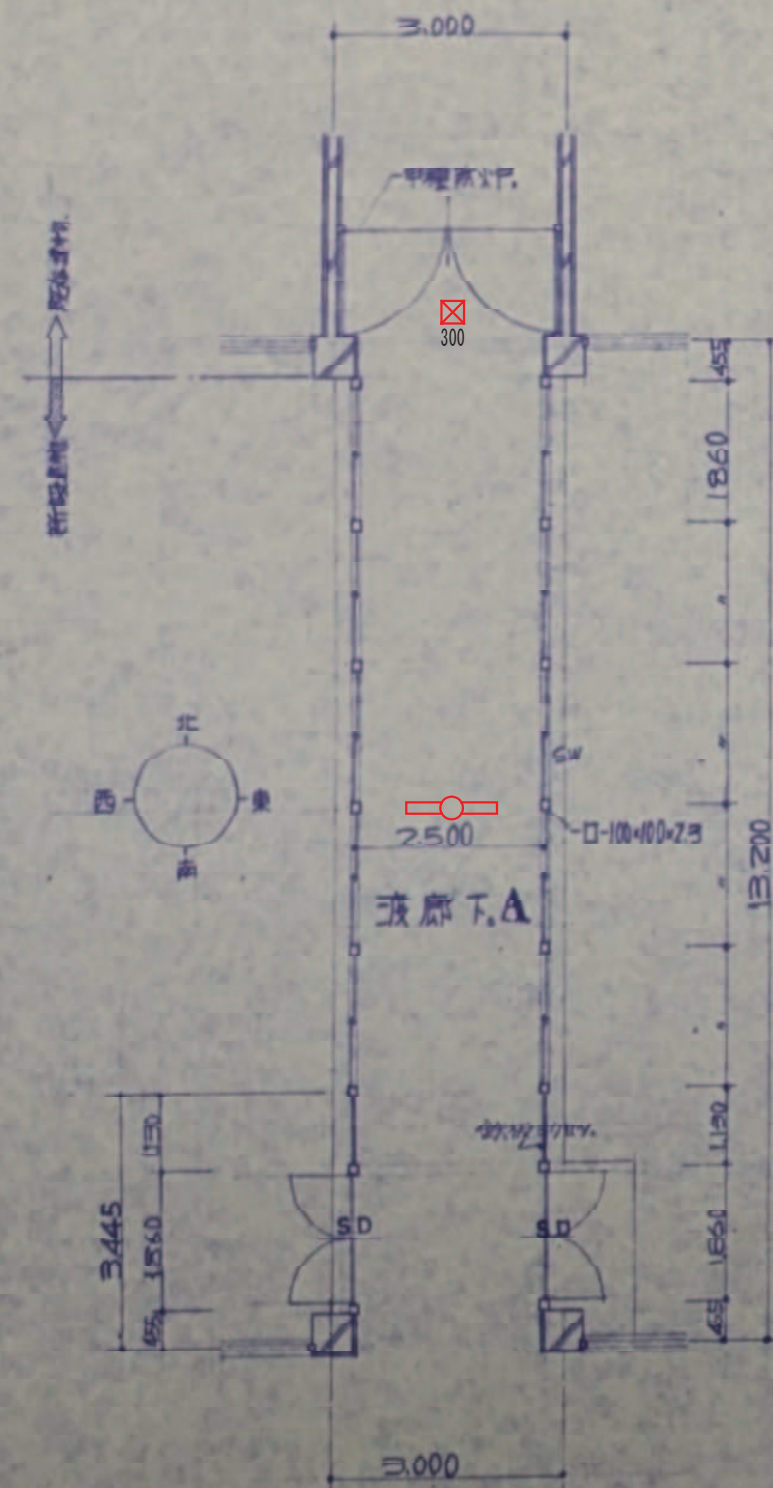

平面図 S:1/100

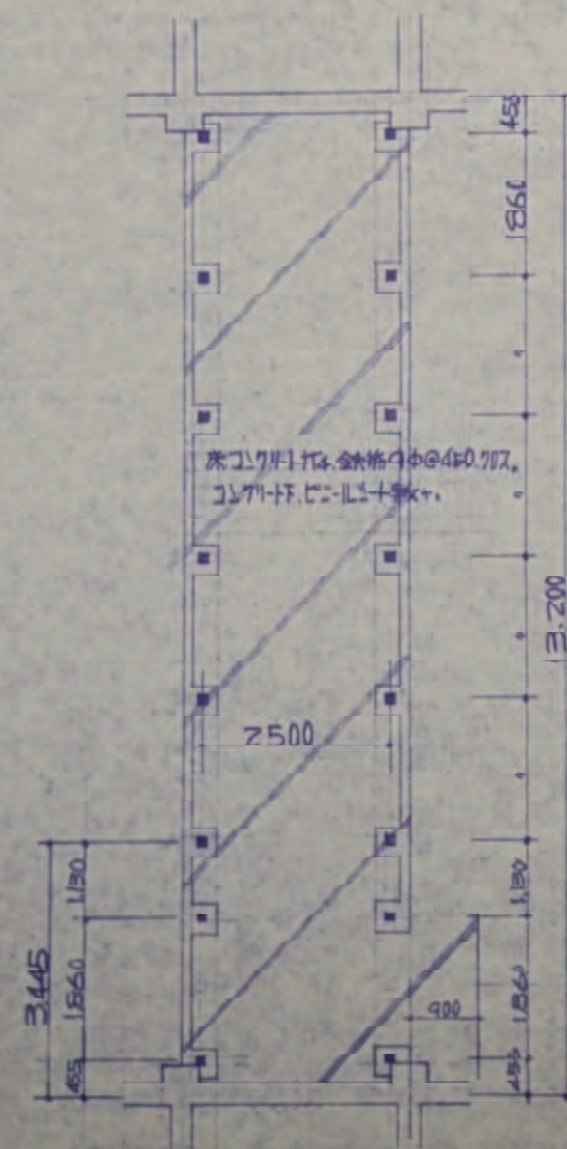

基礎伏 S:1/100

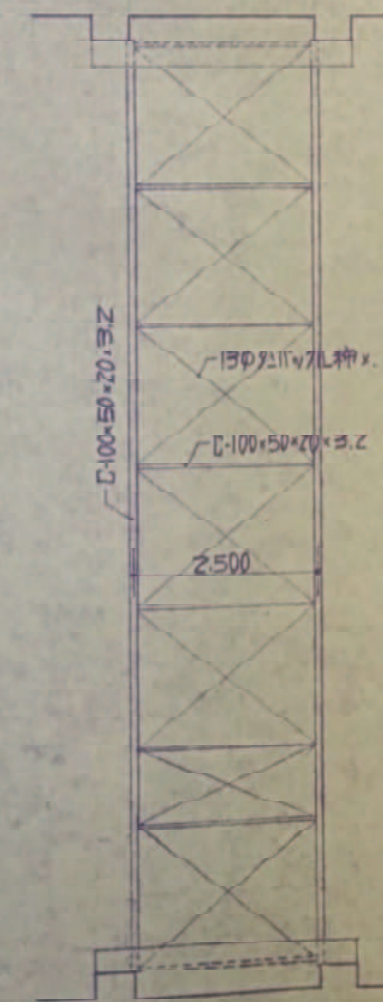


小屋伏 S:1/100

外部仕上.

基礎: コンクリート打放仕上.
外壁: 鉄骨DP塗り仕上.(74.1Lサッシ其)
屋根: 鋼鉄板ガルバリウム鋼板付. 1:130. t=0.6mm. (同等品). RC部除く排水

内部仕上.


床: コンクリート打放仕上.
壁天井: 鉄骨DP塗り仕上.(74.1Lサッシ其). 折板アクリル.
(註) SD ロック錠. 1ヶ所付

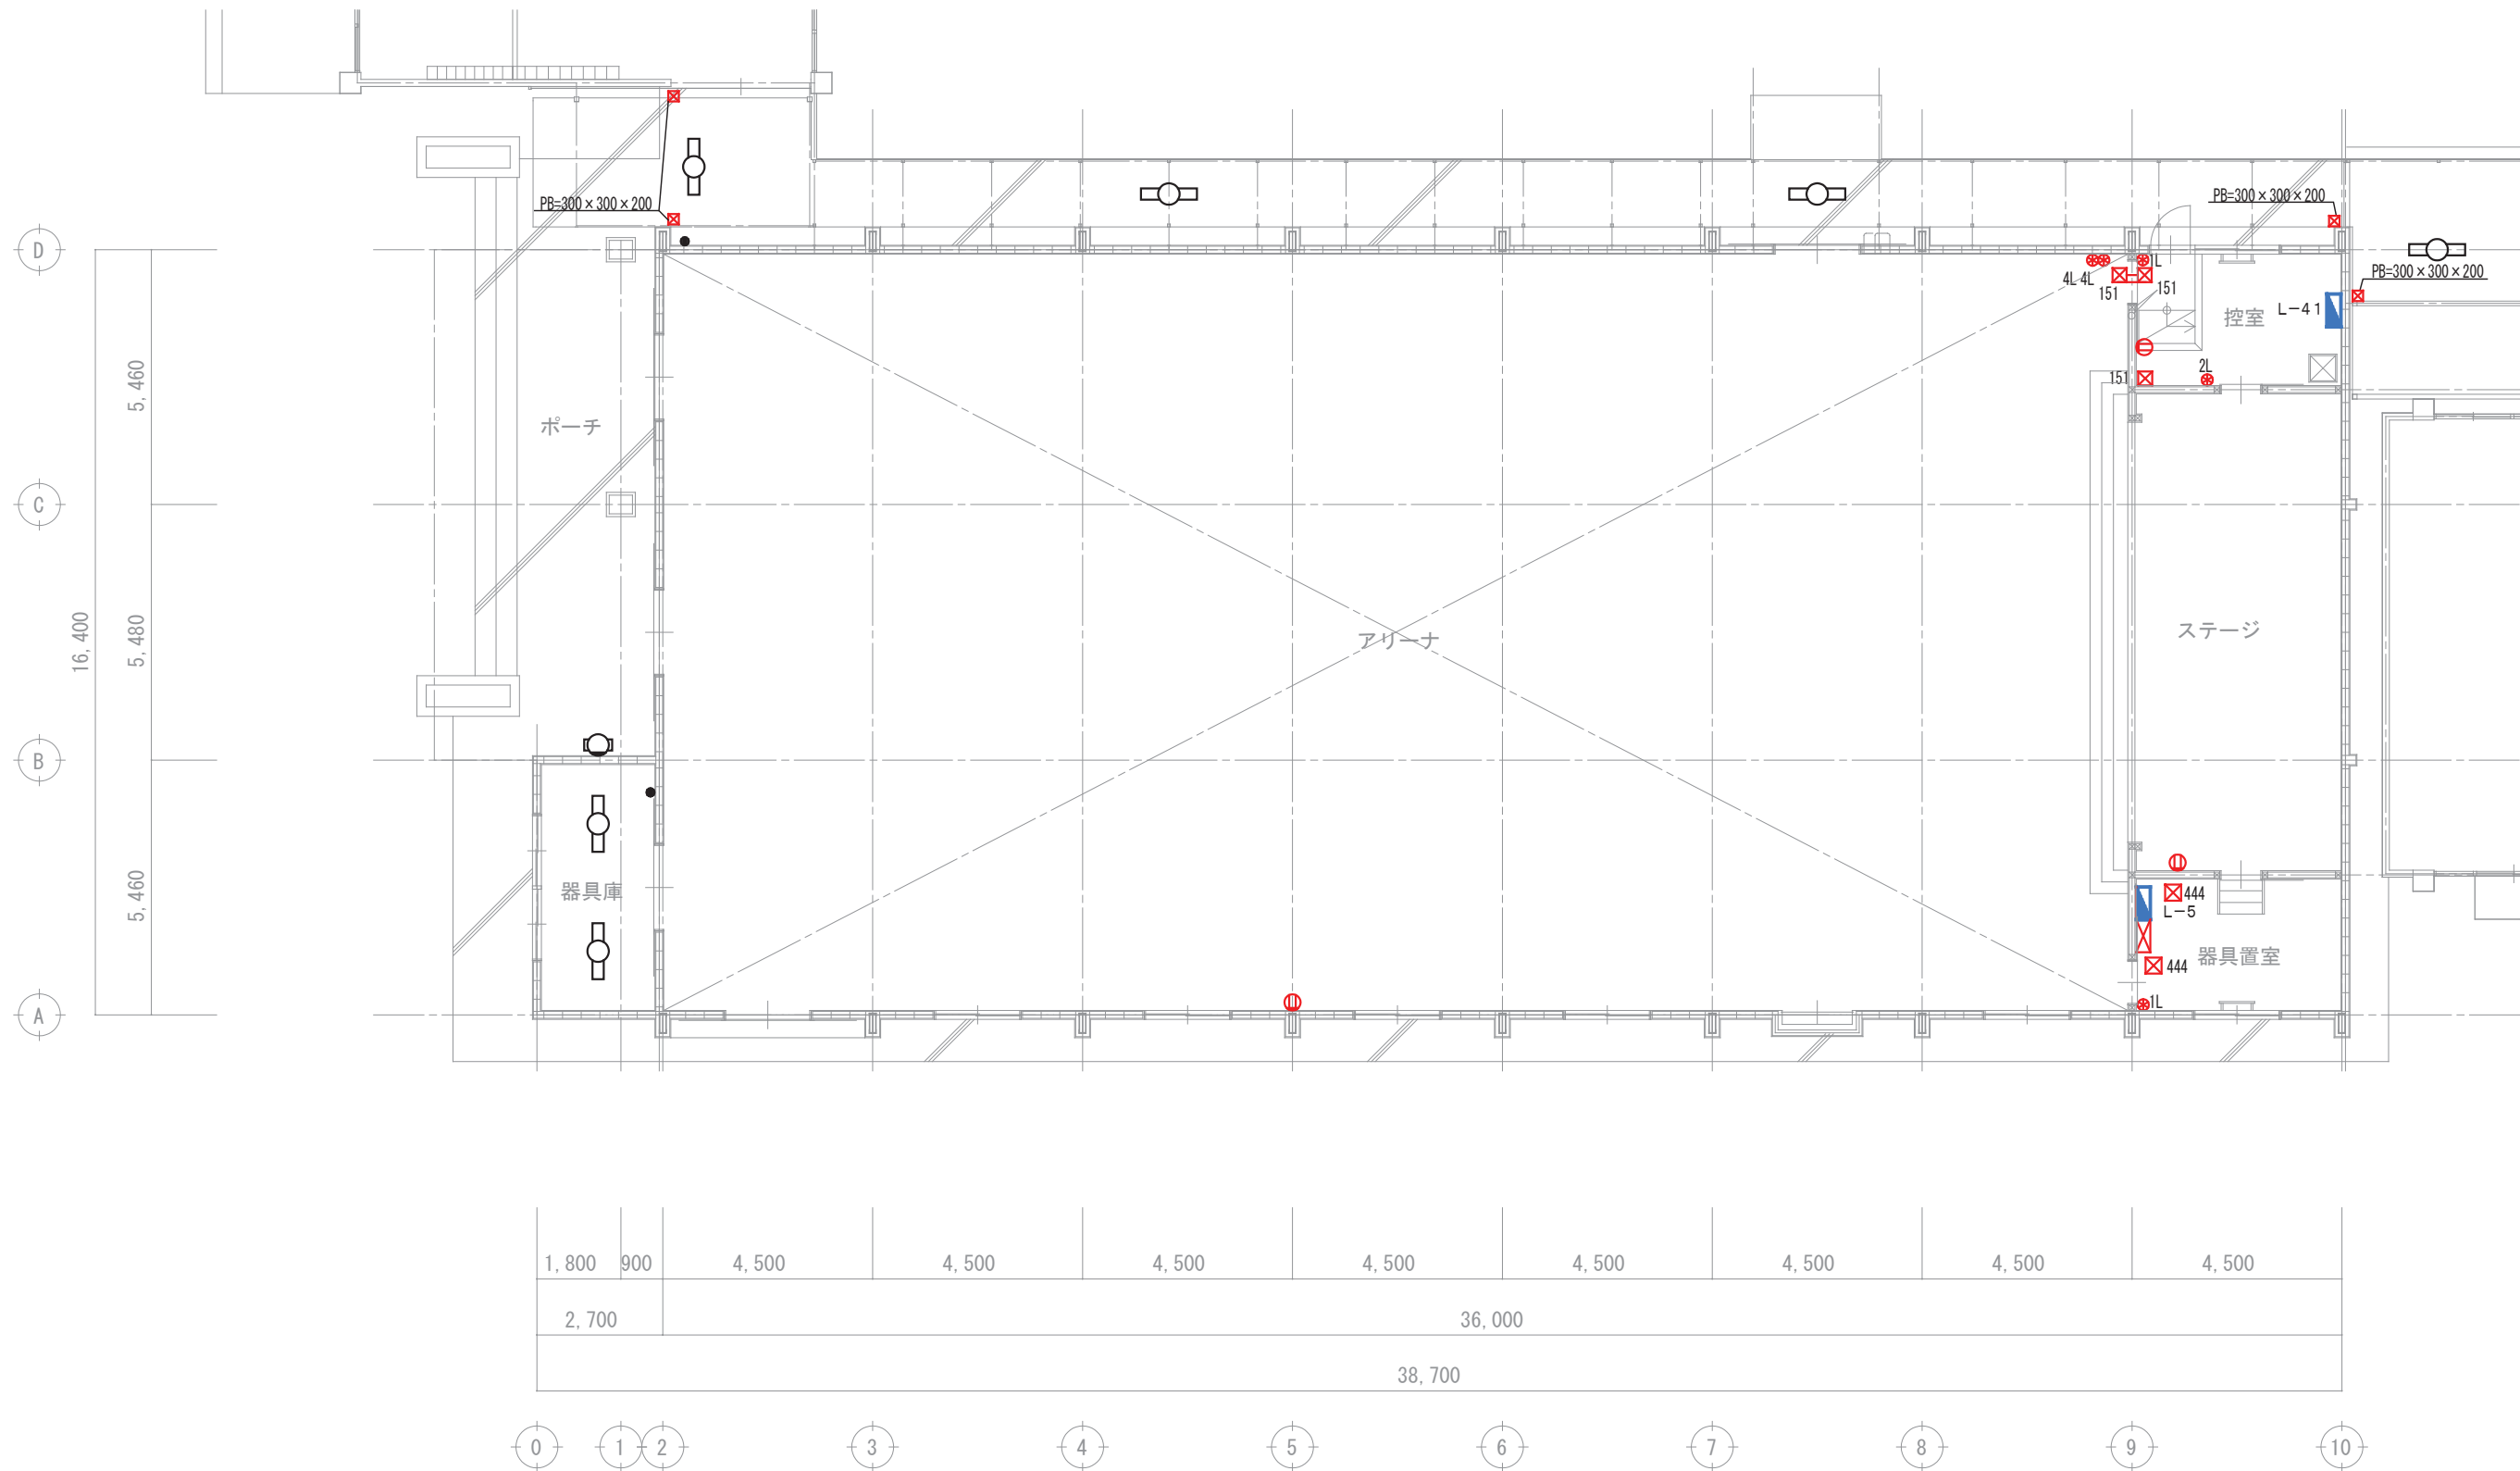

1 階 強電平面図 S=1/150

【電灯設備（改修工事）凡例】			
記 号	名 称	摘 要	
	既存電灯分電盤	壁掛型	(現状のまま)
	LED高天井用照明器具	姿図参照	(新規)
	直付灯	姿図参照 ※2種金属線びに取付	(新規)
	投光器	HID300W相当 (キャットウォーク柱面付) ※ゴムプラグ (2P) を取り付け学校にて保管	
	ブルボックス	150x150x100 SS. 露出	(新規)
	ブルボックス	150x150x150 SS. 露出	(新規)
	ブルボックス	300x300x100 SS. 露出. 防水	(新規)
	ブルボックス	300x300x300 SS. 露出	(新規)
	ブルボックス	400x400x400 SS. 露出	(新規)
	リモコンプレーカ收容盤	壁掛形 BON5515VK 相当品 ※盤内にリモコンプレーカ (30AF/20A BCL2202 相当品) を11個取付	(新規)
	リモコンスイッチ	2線式 (BBL21112 相当品) × 1個 新金属プレート 金属製露出スイッチボックス1個用共	(新規)
	リモコンスイッチ	2線式 (BBL22212 相当品) × 1個 新金属プレート 金属製露出スイッチボックス1個用共	(新規)
	リモコンスイッチ	2線式 (BBL22212 相当品) × 2個 新金属プレート 金属製露出スイッチボックス2個用共	(新規)
	ジャンクションボックス	2種金属線び用 1方出	(新規)

LED高天井器具1300形		直付灯	
A250	MCF250形器具相当	B322	一体型LED Hf32Wx2灯相当
	中角、5000K、14500lm		5200lm 5000K
下面拡散パネル、側面ガード、落下防止ワイヤー共			
相当品番	NNY 20520 LZ9	公共品番	LSS9-4900LM LN

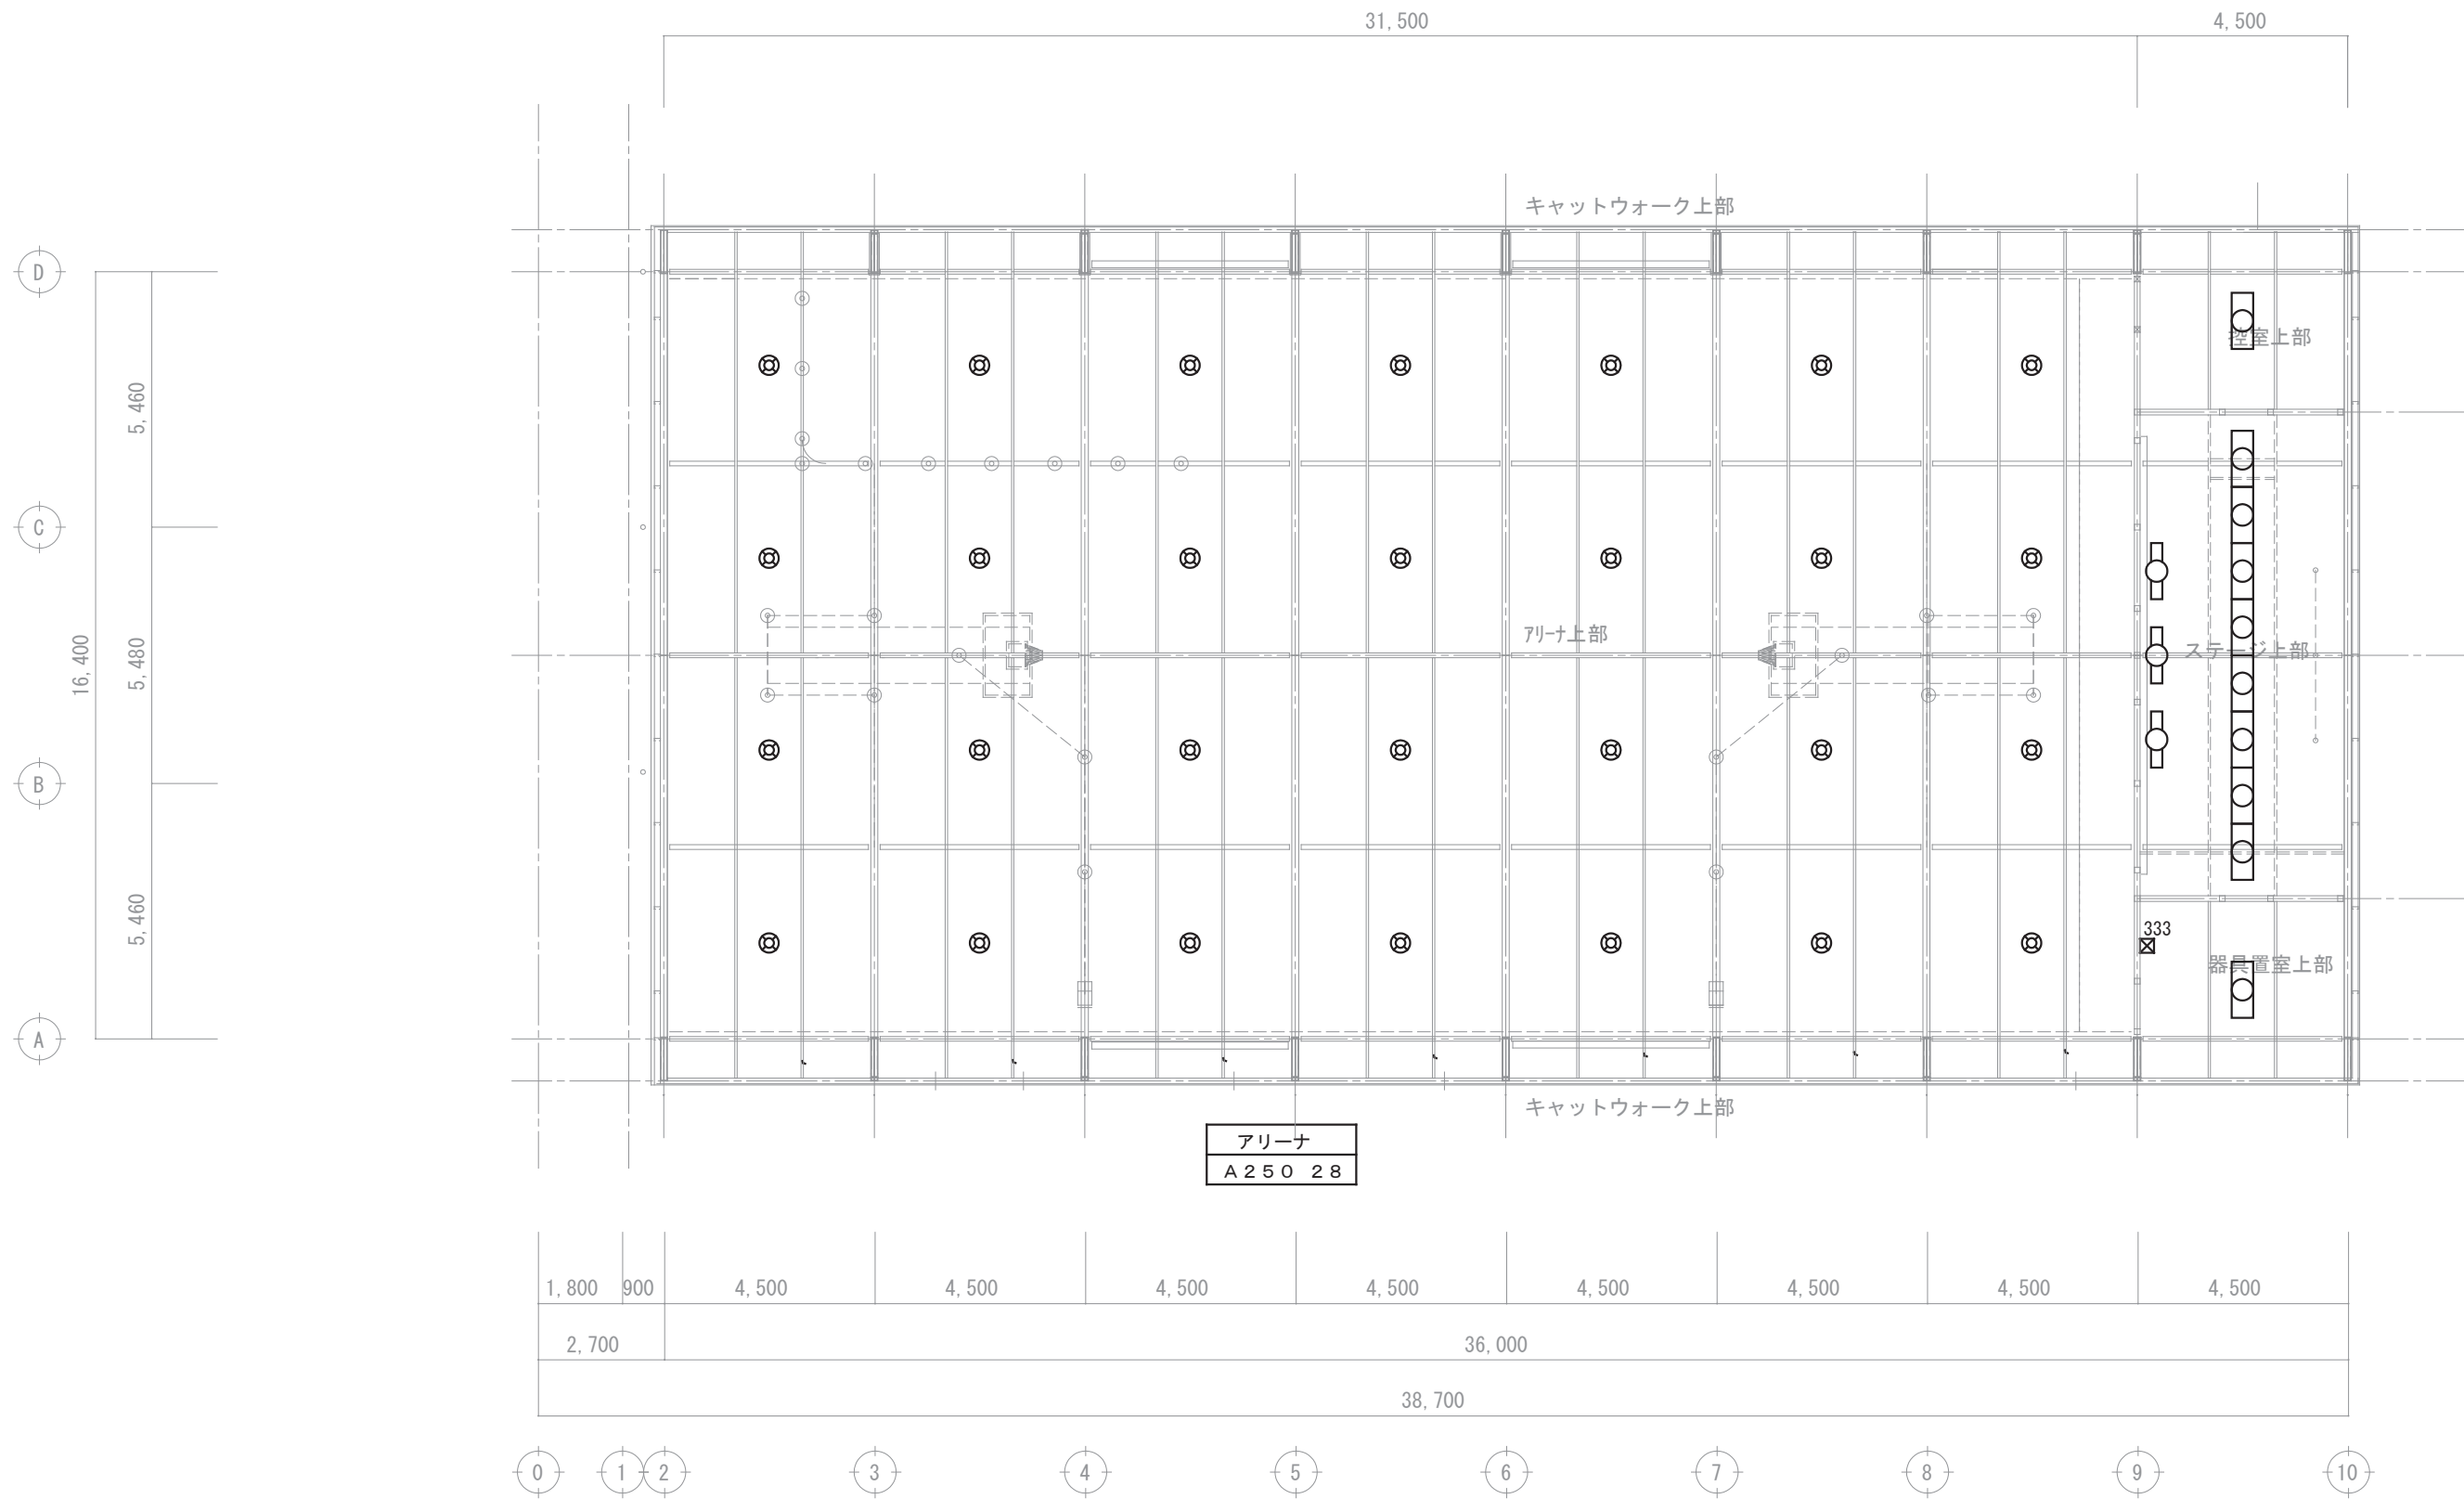

アリーナ上部 強電平面図 S=1/150



株式会社 ガド建築設計事務所

長野県佐久市大字中込 726-1

TEL 0267-62-5190

FAX 0267-62-5196

一級建築士登録 第364559号

新井 晃 印

DRAWN BY

CHECKED

JOB NAME

令和 8 年度 旧臼田小学校解体工事

DATE

2026. 08

SHEET NAME


第1体育館 アリーナ上部 強電平面図(撤去)

SCALE

S=1/150 (A2)



SHEET NO

E-13

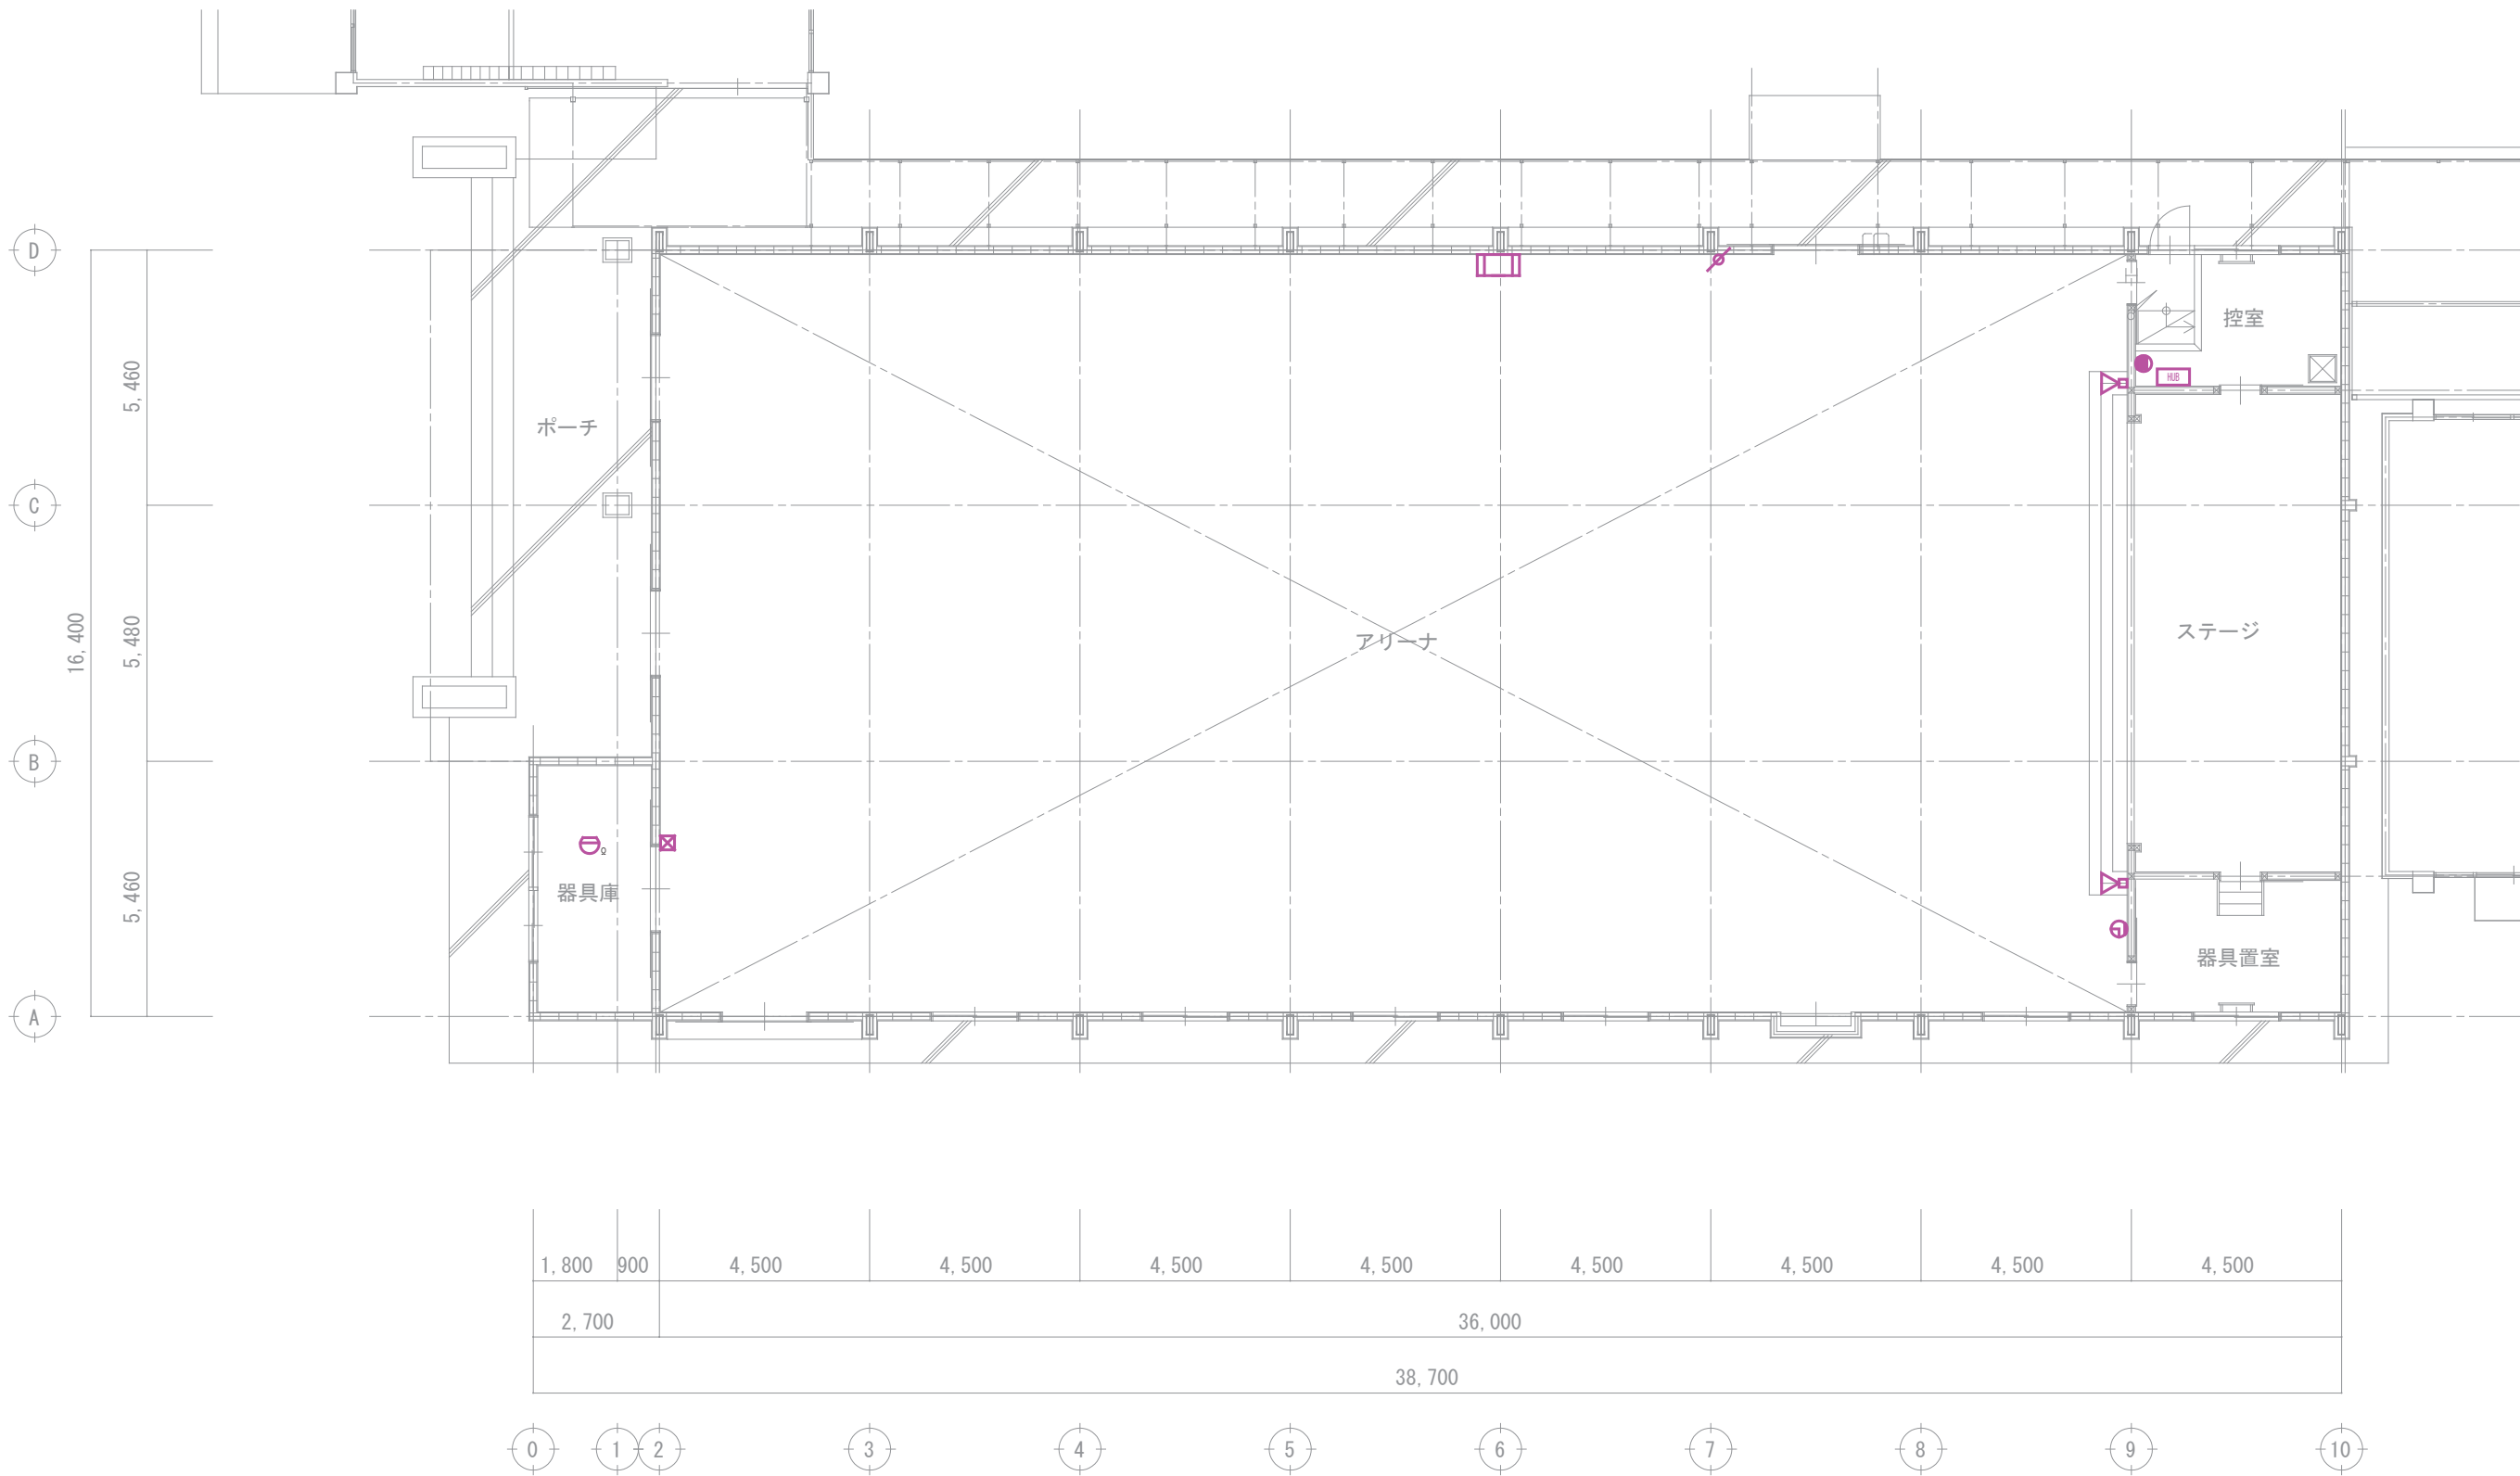


【自動火災報知・弱電設備（改修工事）凡例】		
記 号	名 称	摘 要
□	総合盤（露出形）	発信機（P型1級）、ベル150露出φ、表示灯（普通） （新規）
☒	煙感知器	光電式2種 露出 ガード付 （新規）
Ω	終端抵抗	（新規）
⦿	壁掛形スピーカー	（再取付）
⧻	アッテネーター	金属製露出スイッチ 1個用共 （再取付）
—○—	ワイヤレスアンテナ	壁付形 （再取付）
☒	ブルボックス	100x100x100 SS 露出 （新規）


1 階 弱電平面図 S=1/150

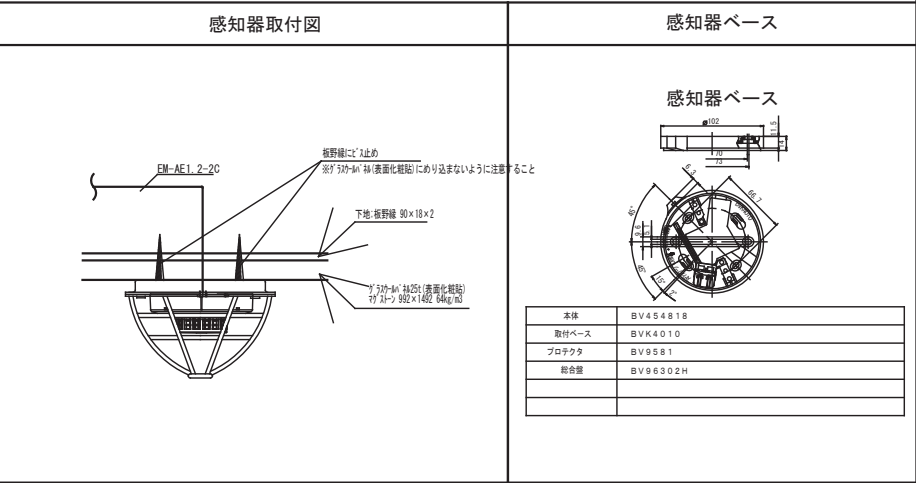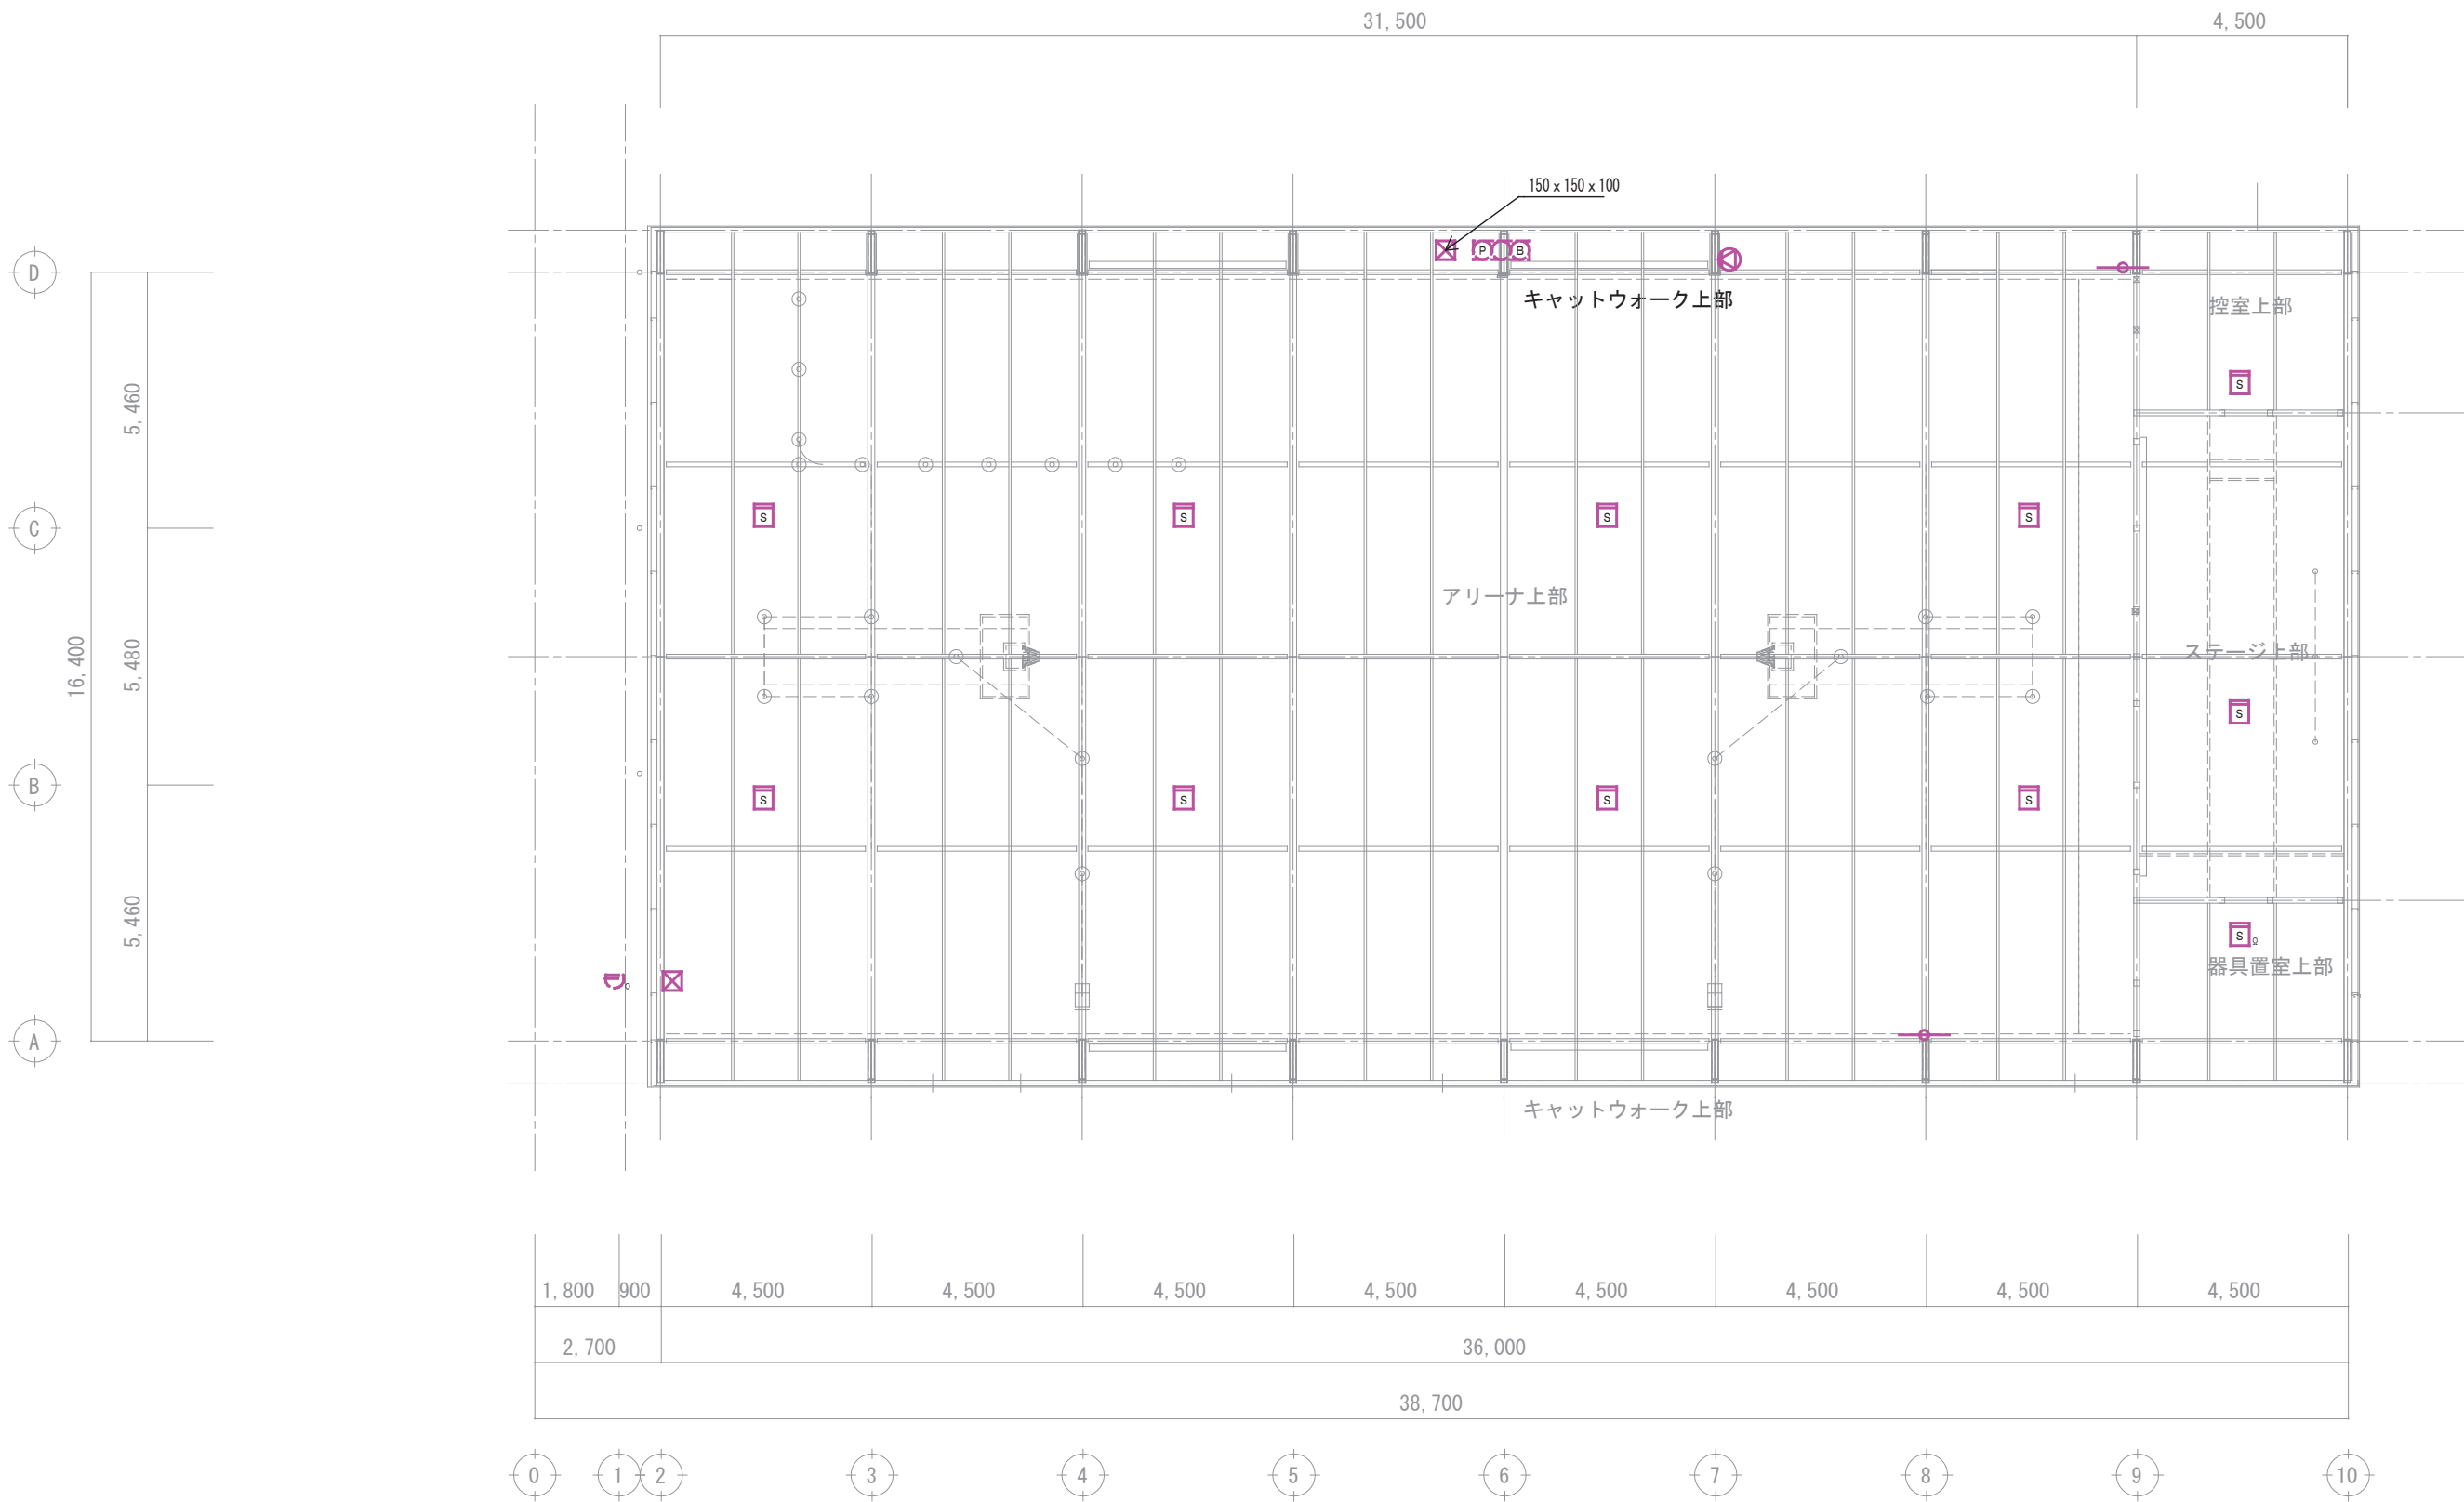


アリーナ上部 弱電平面図 S=1/150

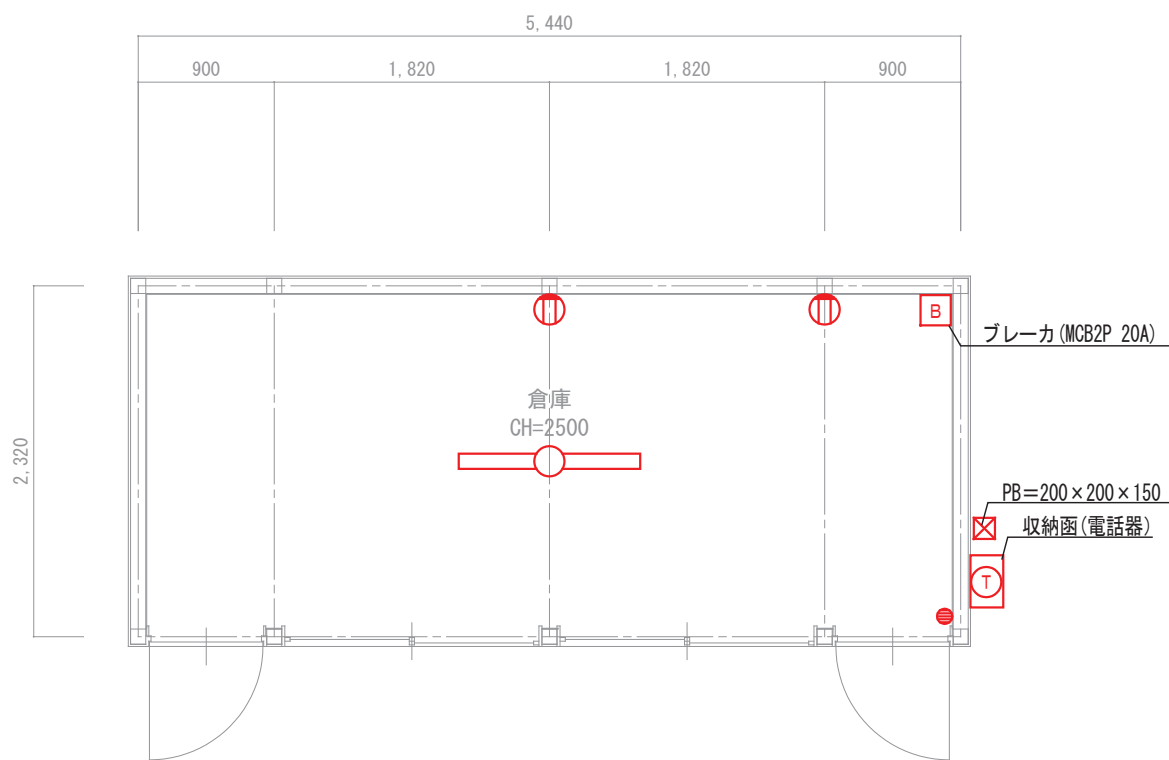

< プール倉庫 平面図 S=1/50 >

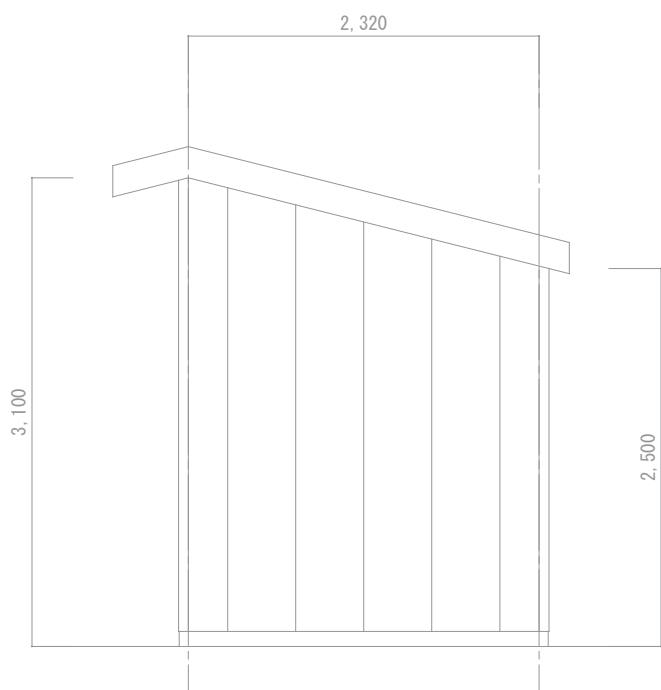


< プール倉庫 側面図 S=1/50 >

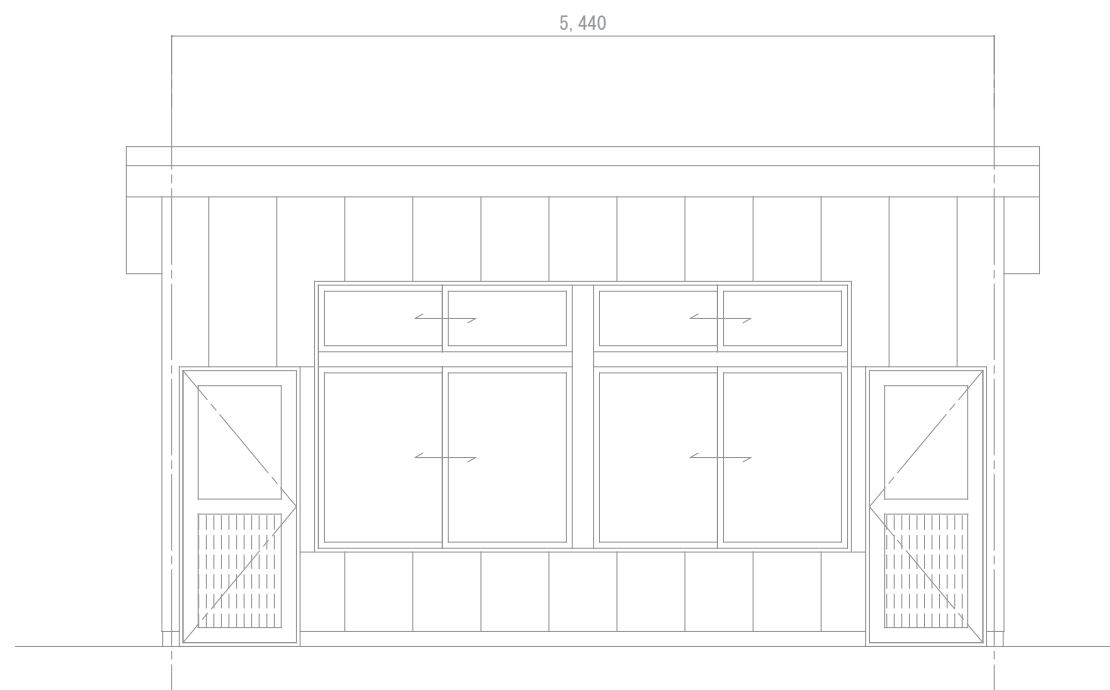


< プール倉庫 正面図 S=1/50 >




< プール機械室 >

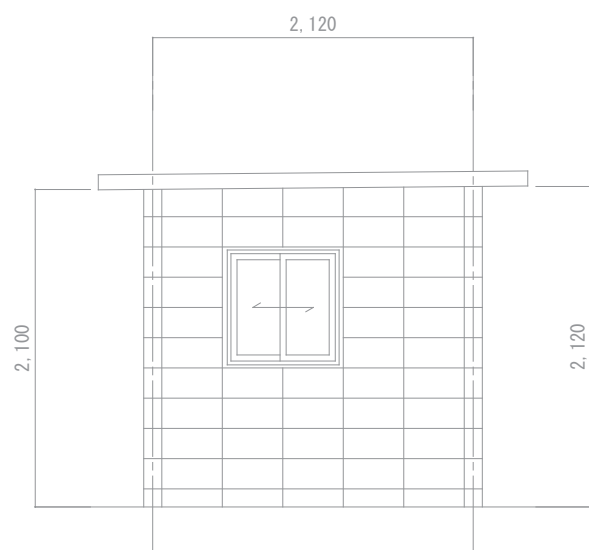


< プール機械室 側面図 S=1/50 >

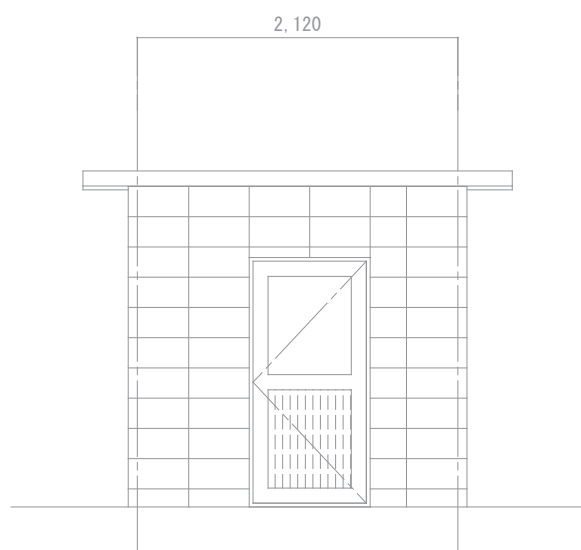


< プール機械室 正面図 S=1/50 >

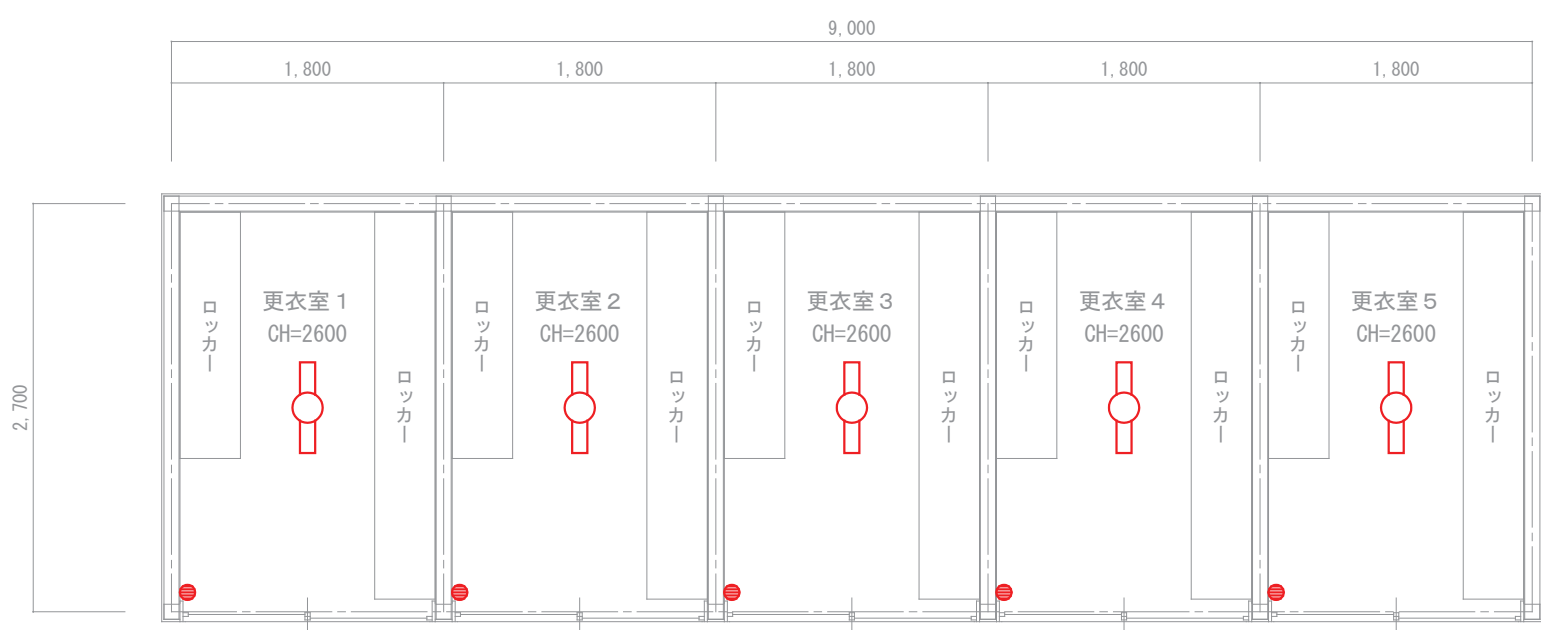

＜屋外更衣室 平面図 S=1/50＞

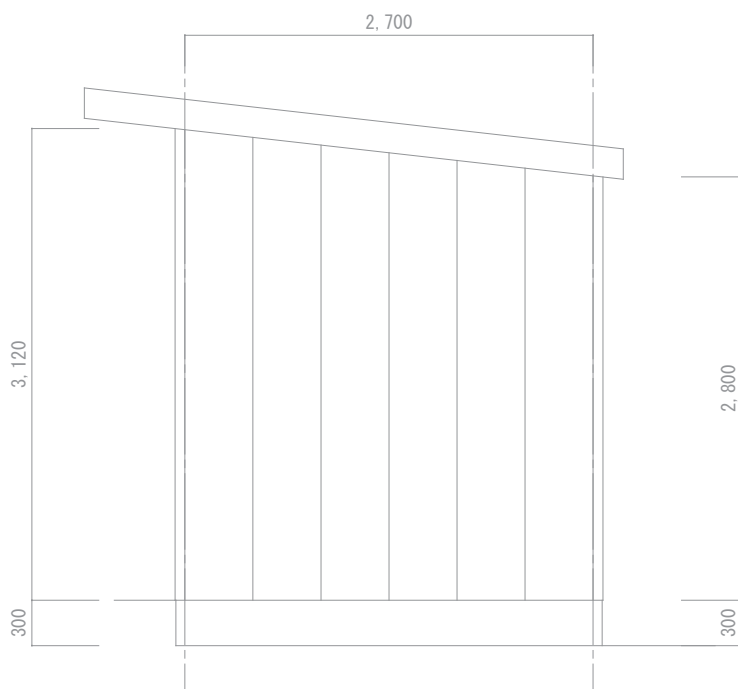


＜屋外更衣室 側面図 S=1/50＞

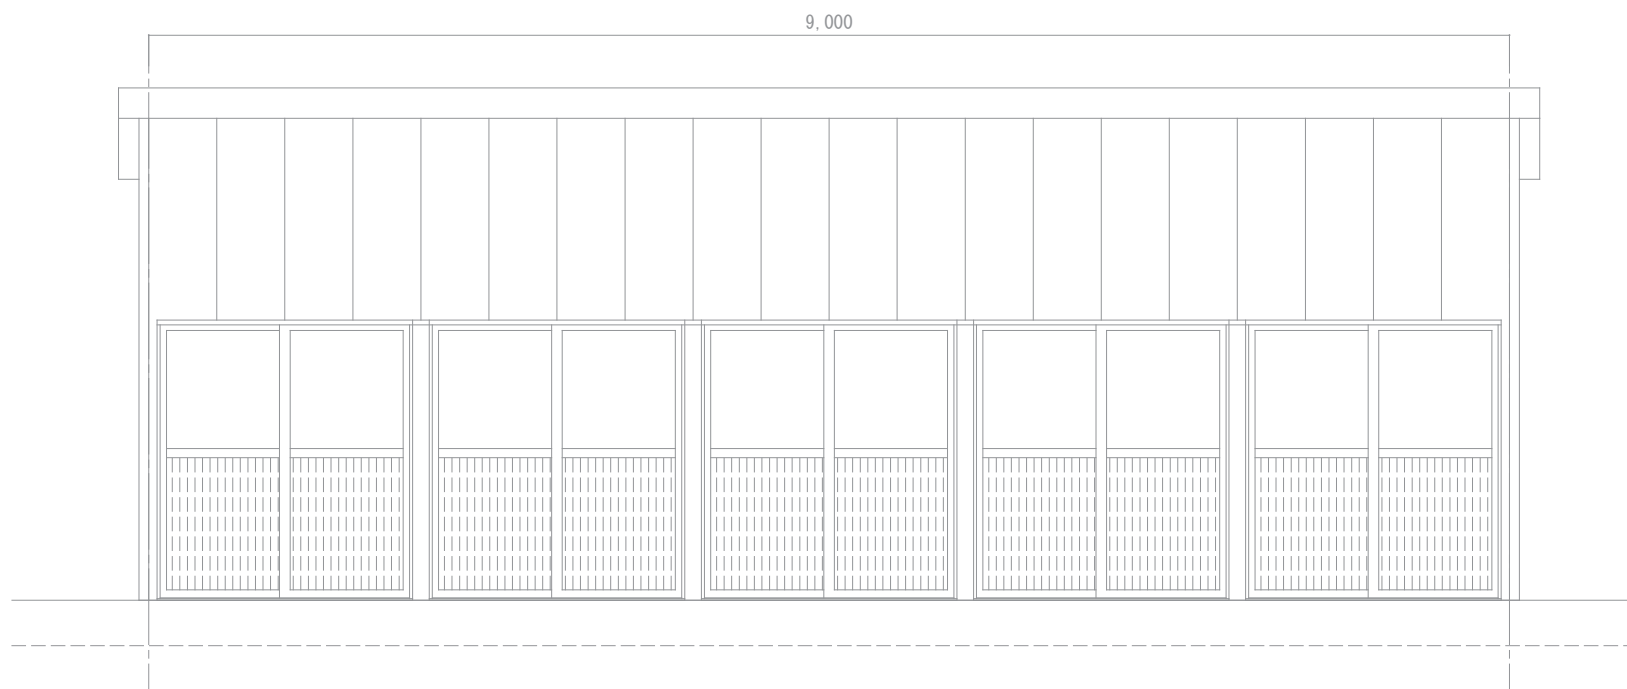

＜屋外更衣室 正面図 S=1/50＞

屋外更衣室 平面図 S=1/50

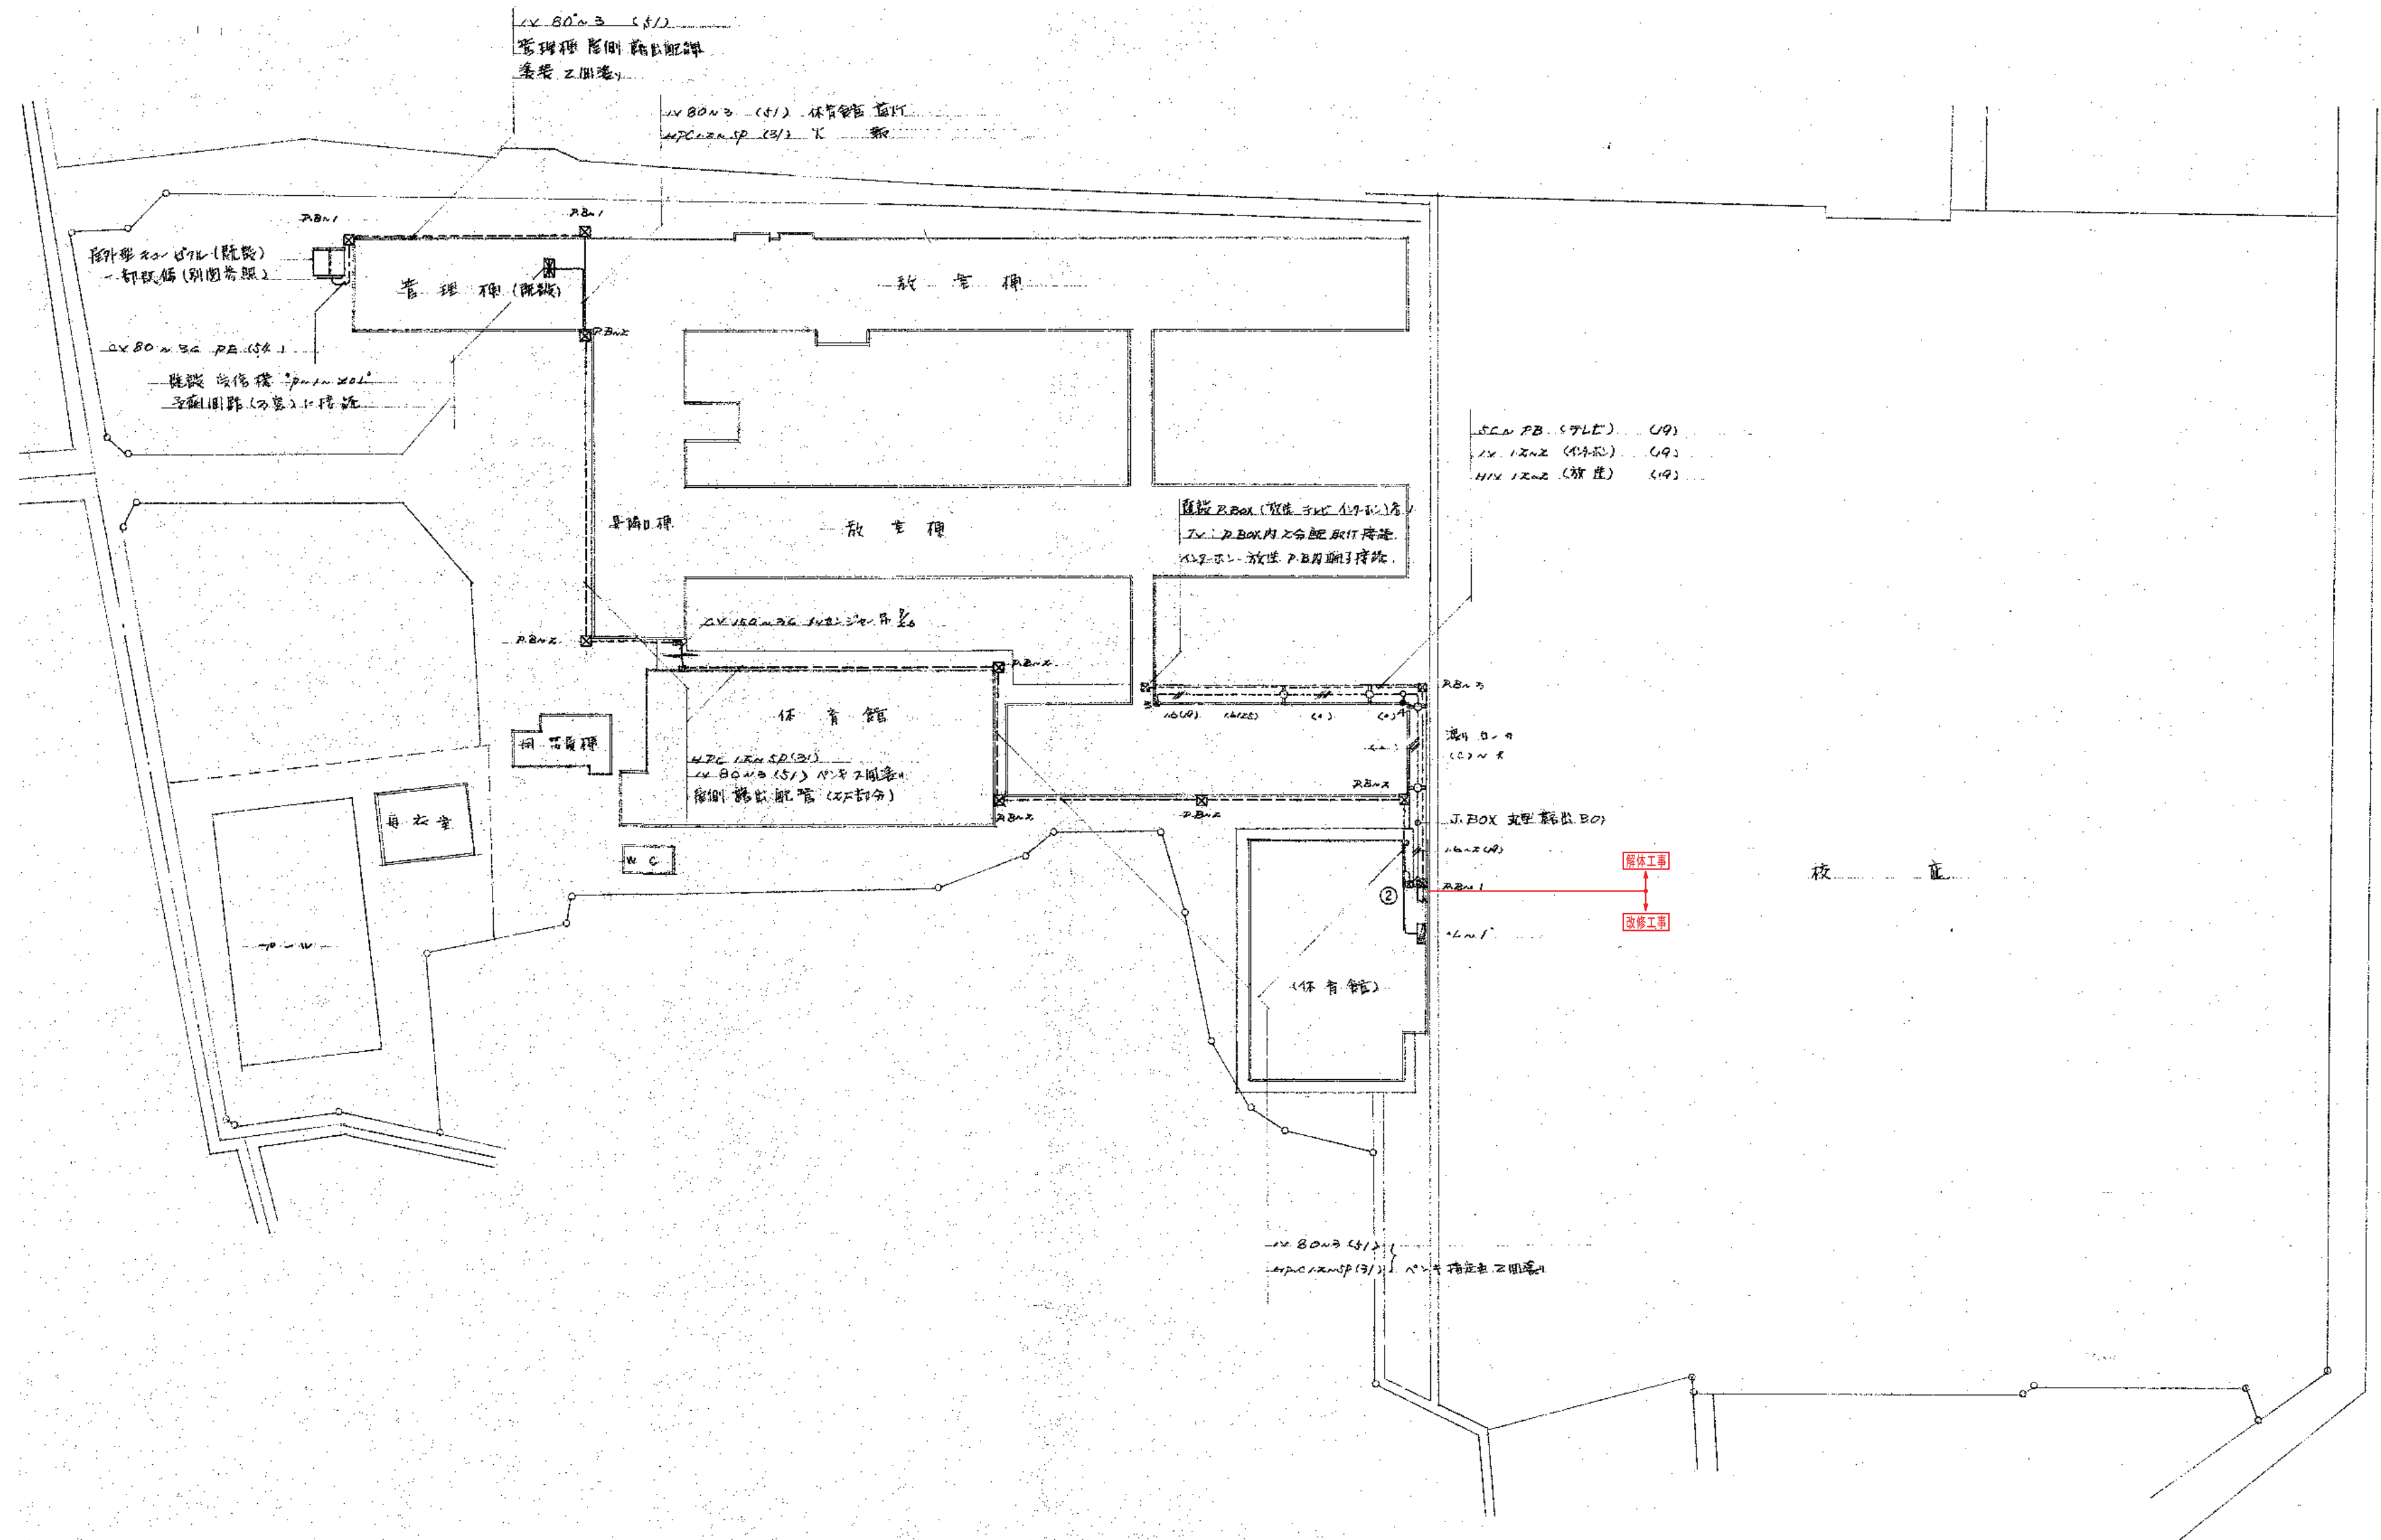


SCA PB (アース) (19)
1V 120V (イボ) (19)
HV 120V (放電) (19)

流し Box
(C) V R
J. BOX 変圧器 Box
160V (19)
RBN 1
"L" 1
解体工事
改修工事

P.BOX 1 300 x 300 x 300 17mm 厚付指交趾 WP
RBN 2 350 x 350 x 300
RBN 3 200 x 200 x 200

棟内構内配電線路図及び渡り廊下電灯図 1/600

	構内引込第一柱 12-19-350kg
●	AOG 7.2KV 100A (方向性) GR共
	MOF 電力積算計 第一柱に取り付け

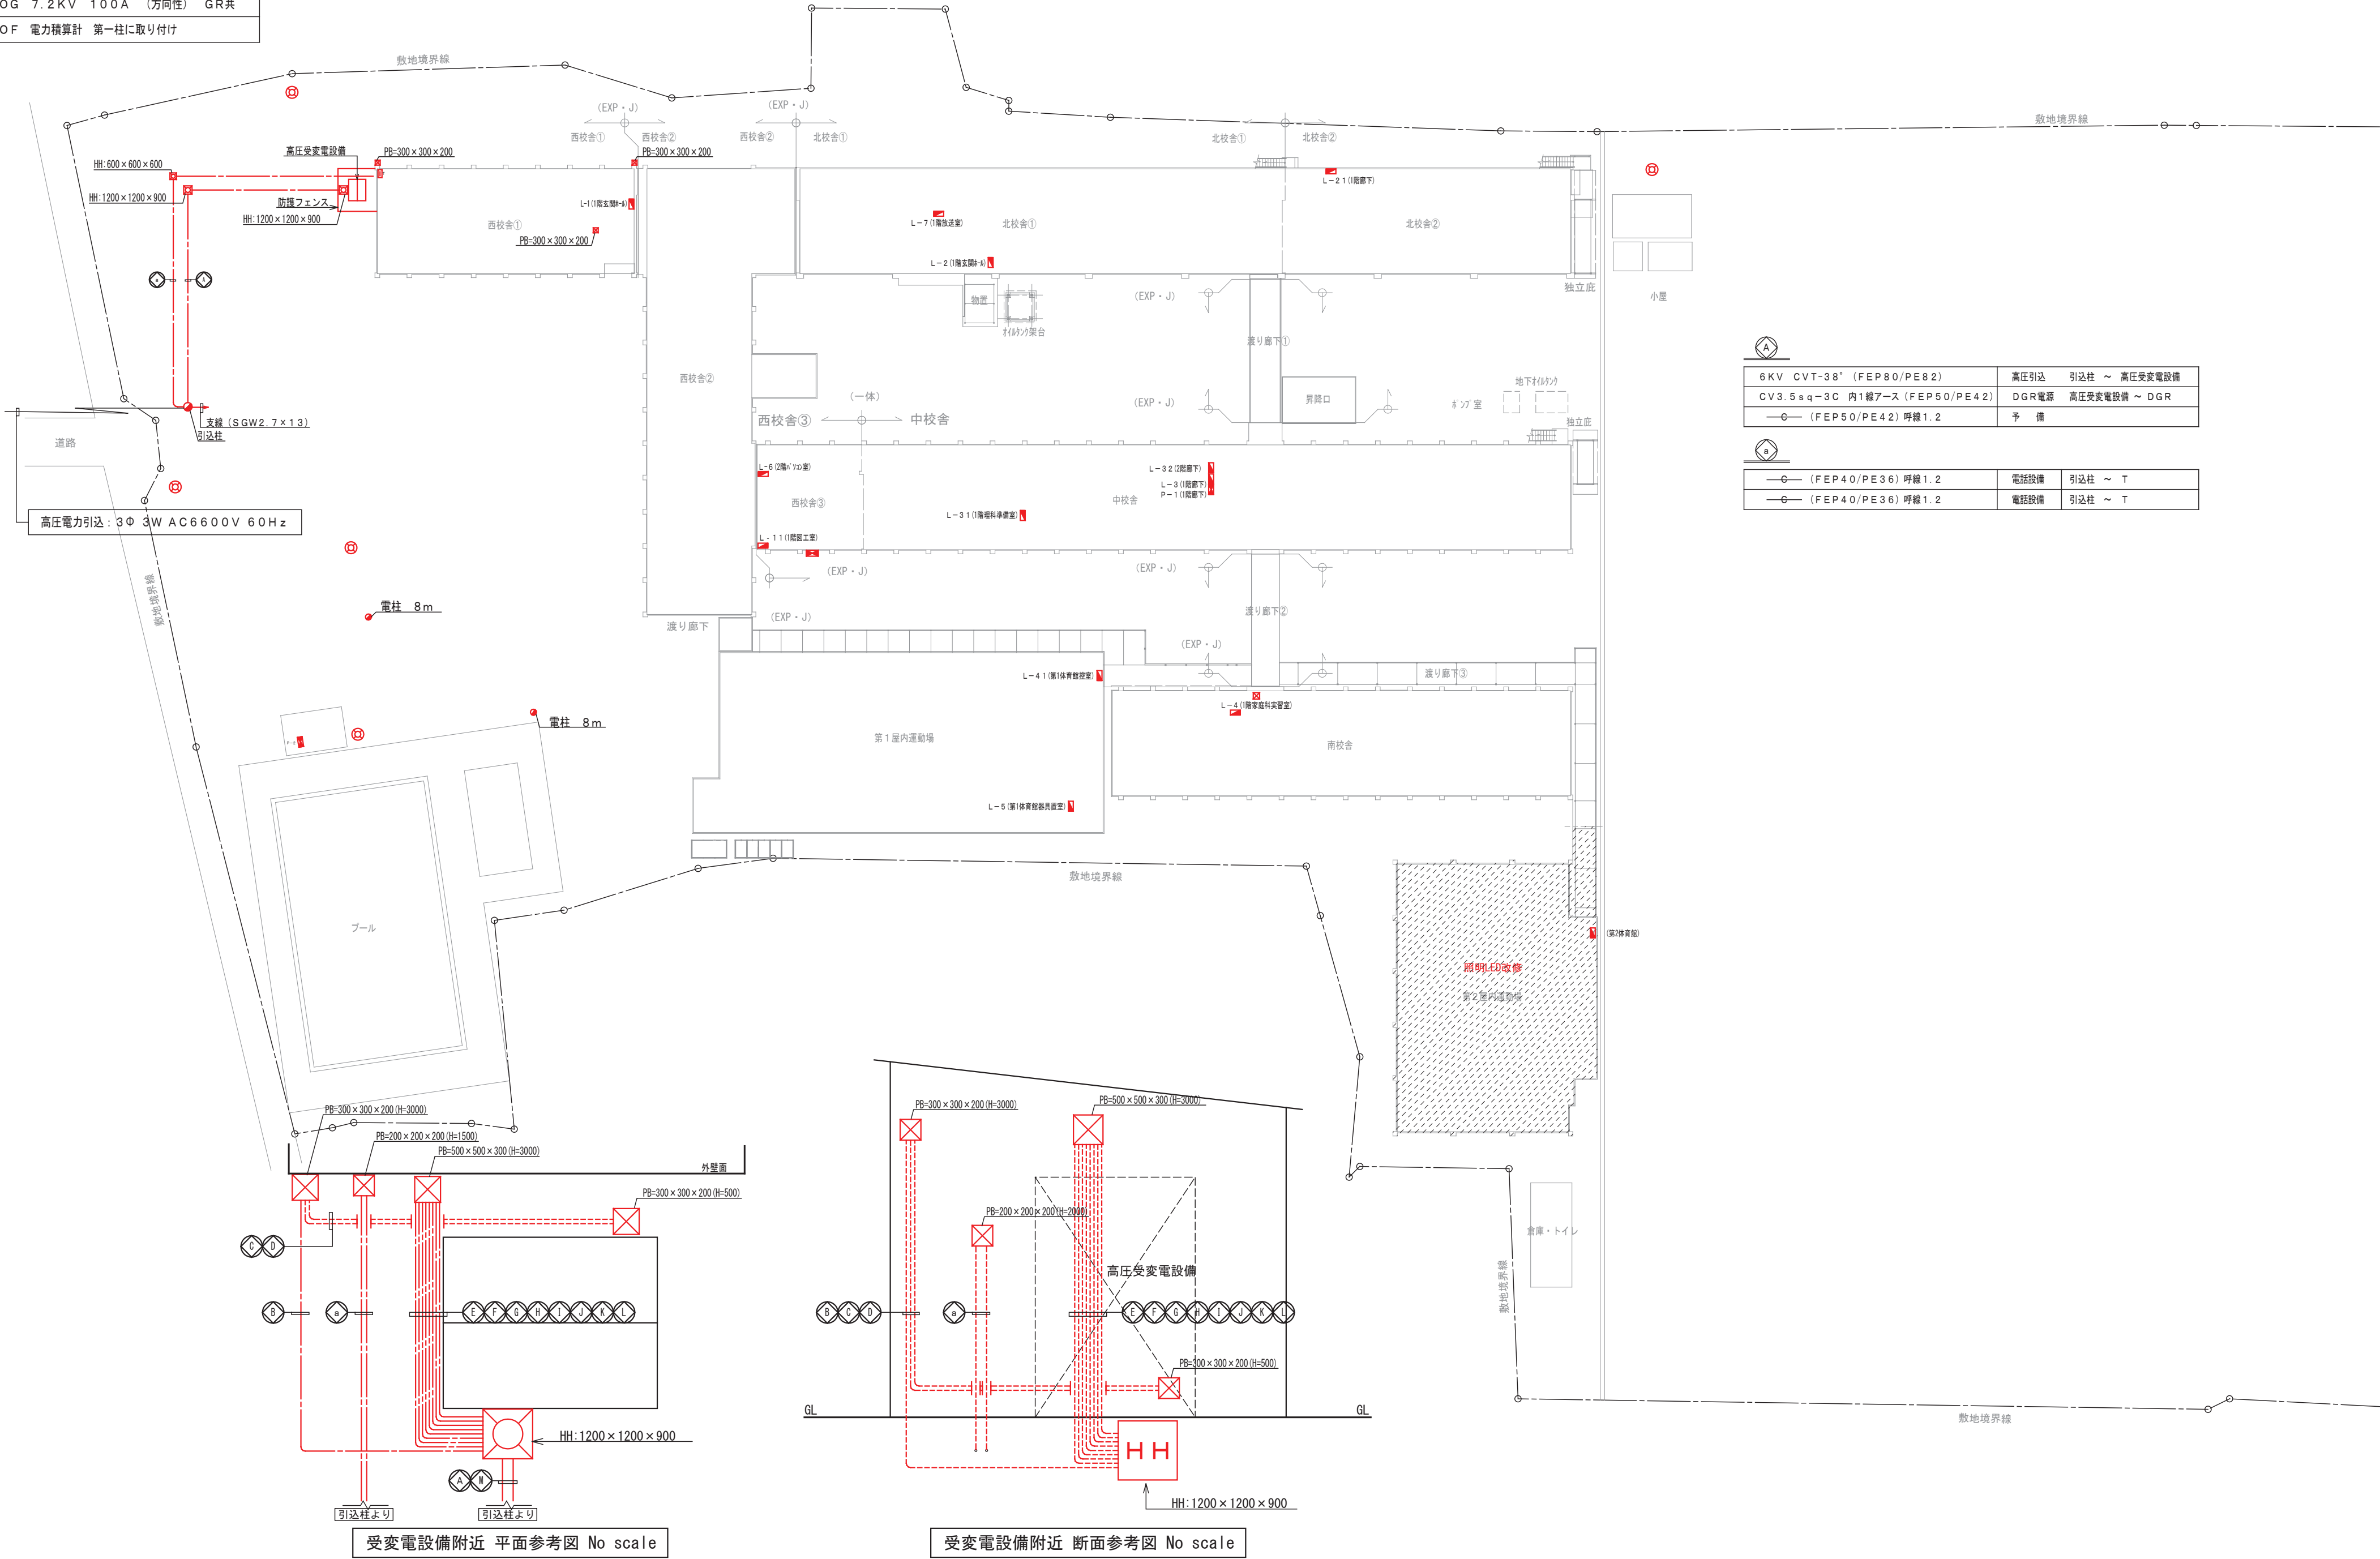


6KV CVT-38" (FEP80/PE82)	高圧引込	引込柱 ~ 高圧受変電設備
CV3.5sq-3C 内1線7-ス (FEP50/PE42)	DGR電源	高圧受変電設備 ~ DGR
—○— (FEP50/PE42) 呼線1.2	予	備


—○— (FEP40/PE36) 呼線1.2	電話設備	引込柱 ~ T
—○— (FEP40/PE36) 呼線1.2	電話設備	引込柱 ~ T

受変電設備附近 平面参考図 No scale

受変電設備附近 断面参考図 No scale


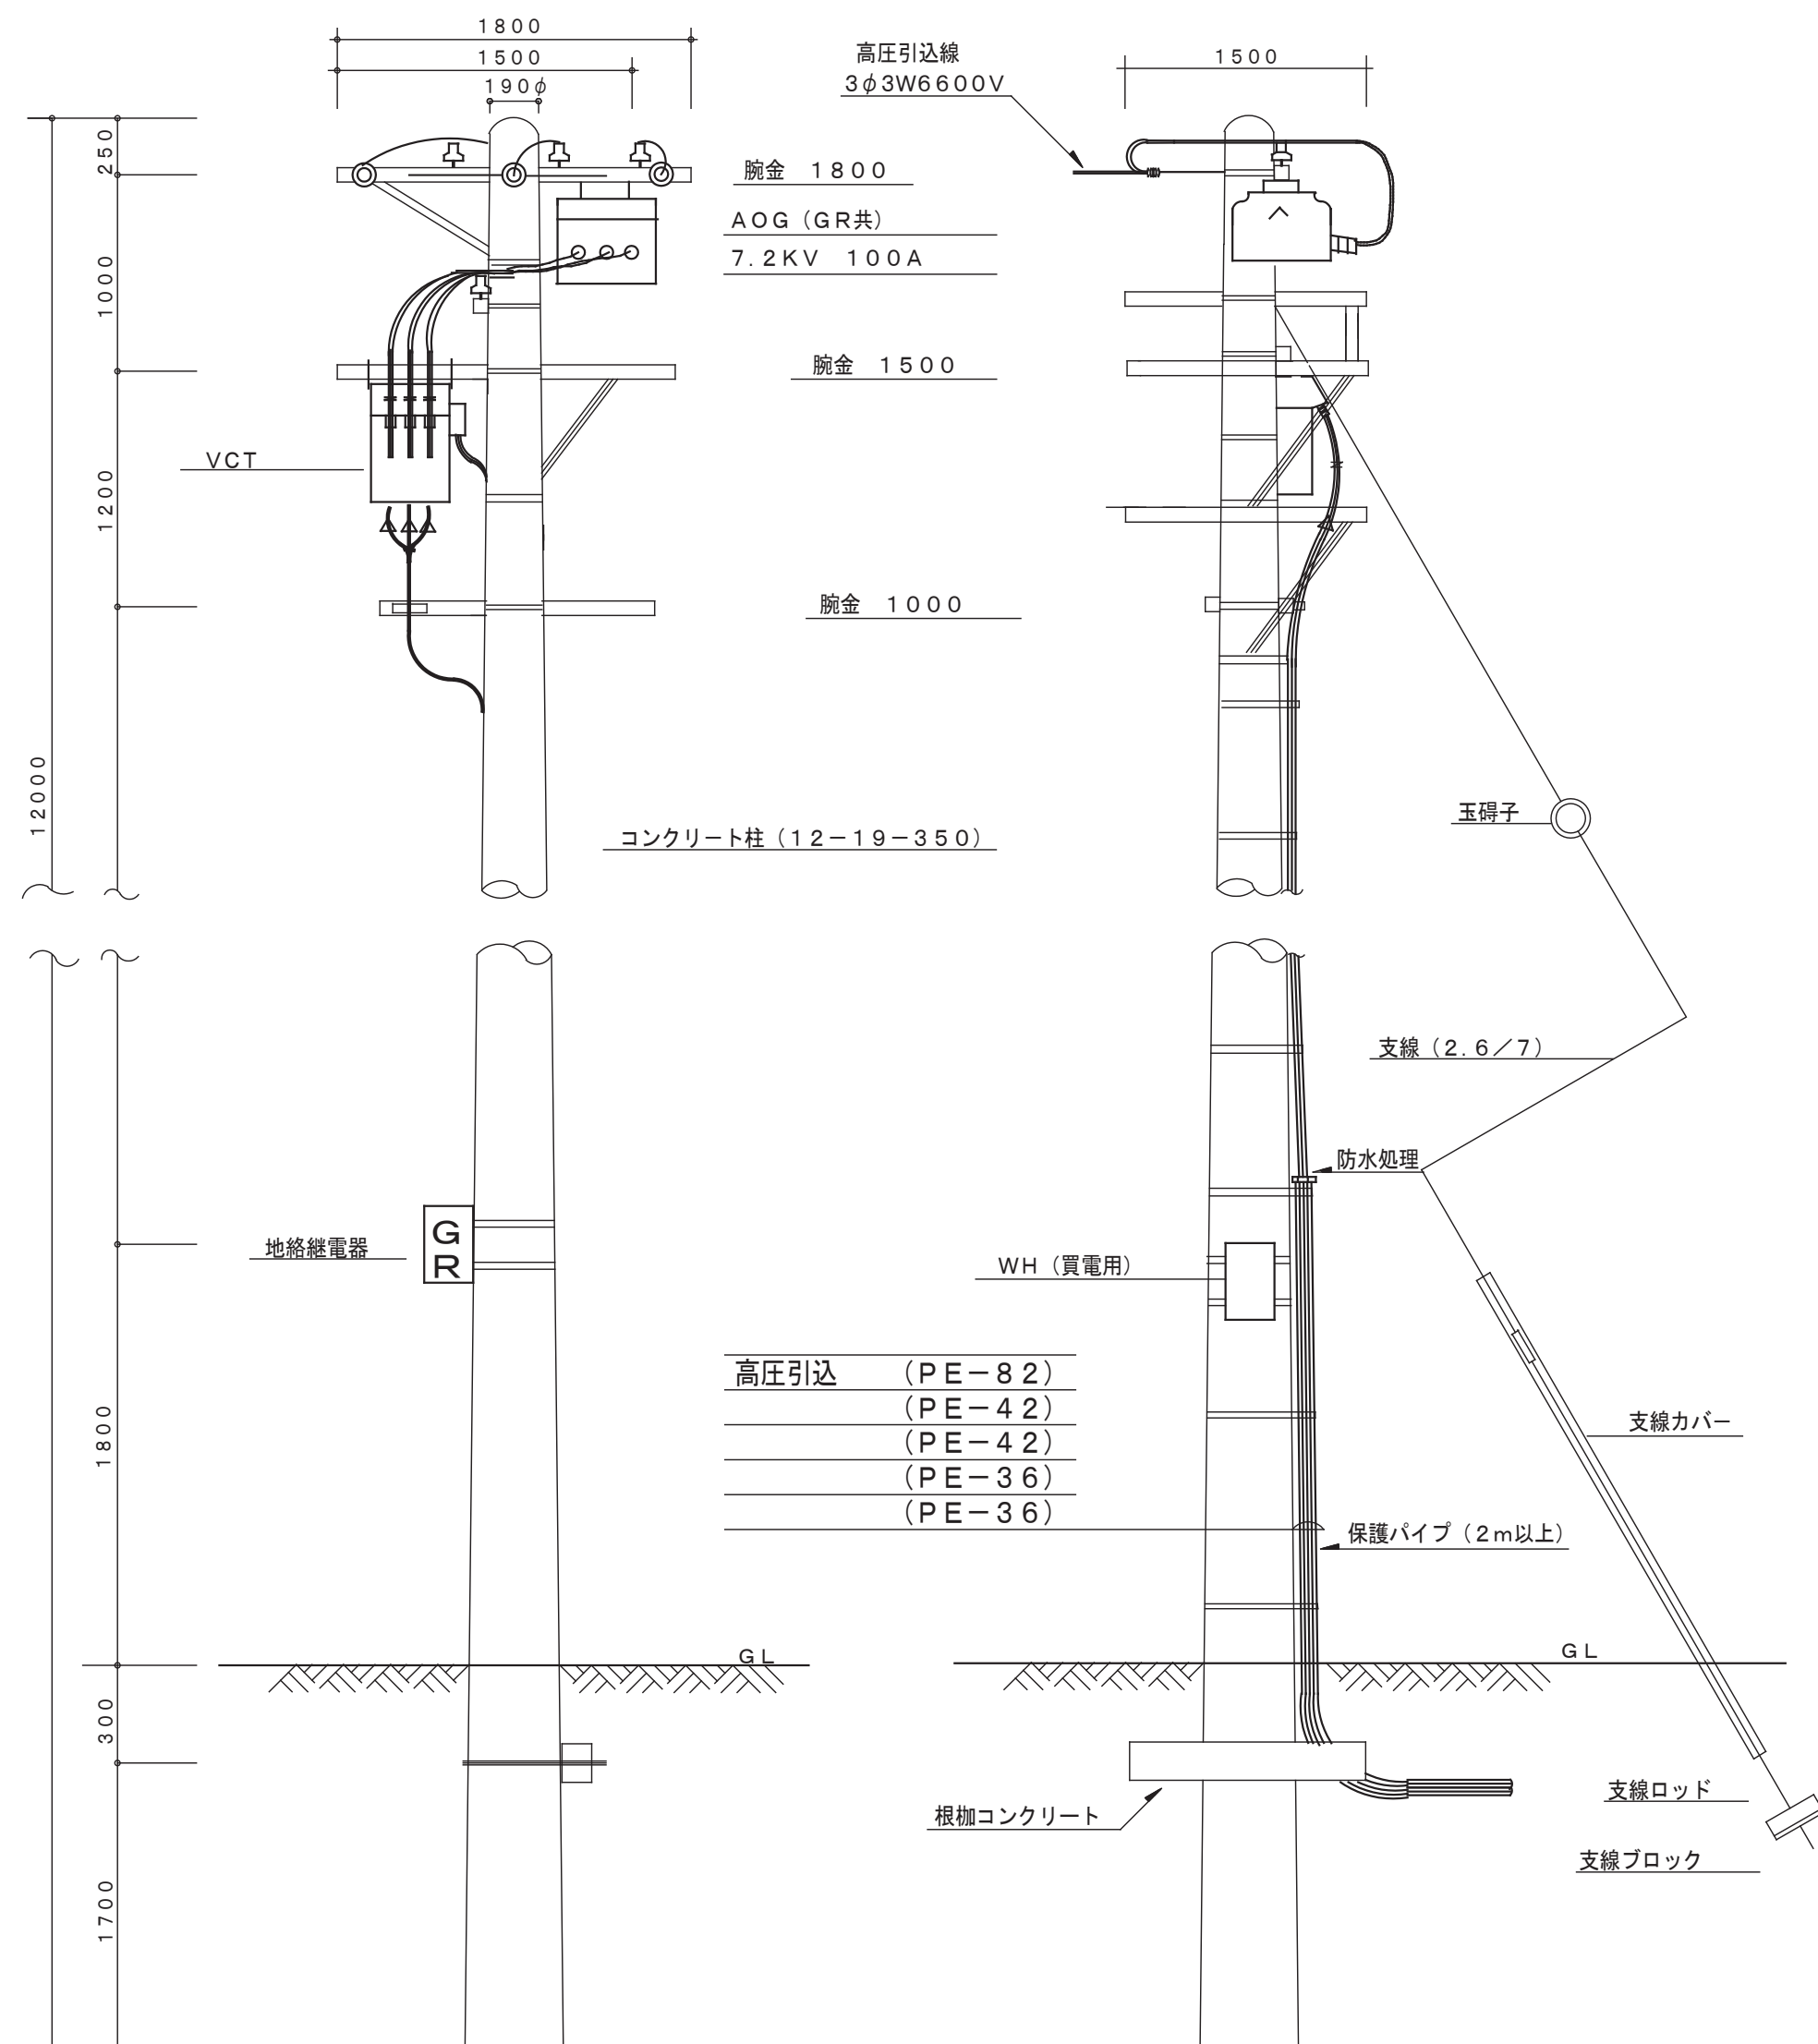


装柱参考図

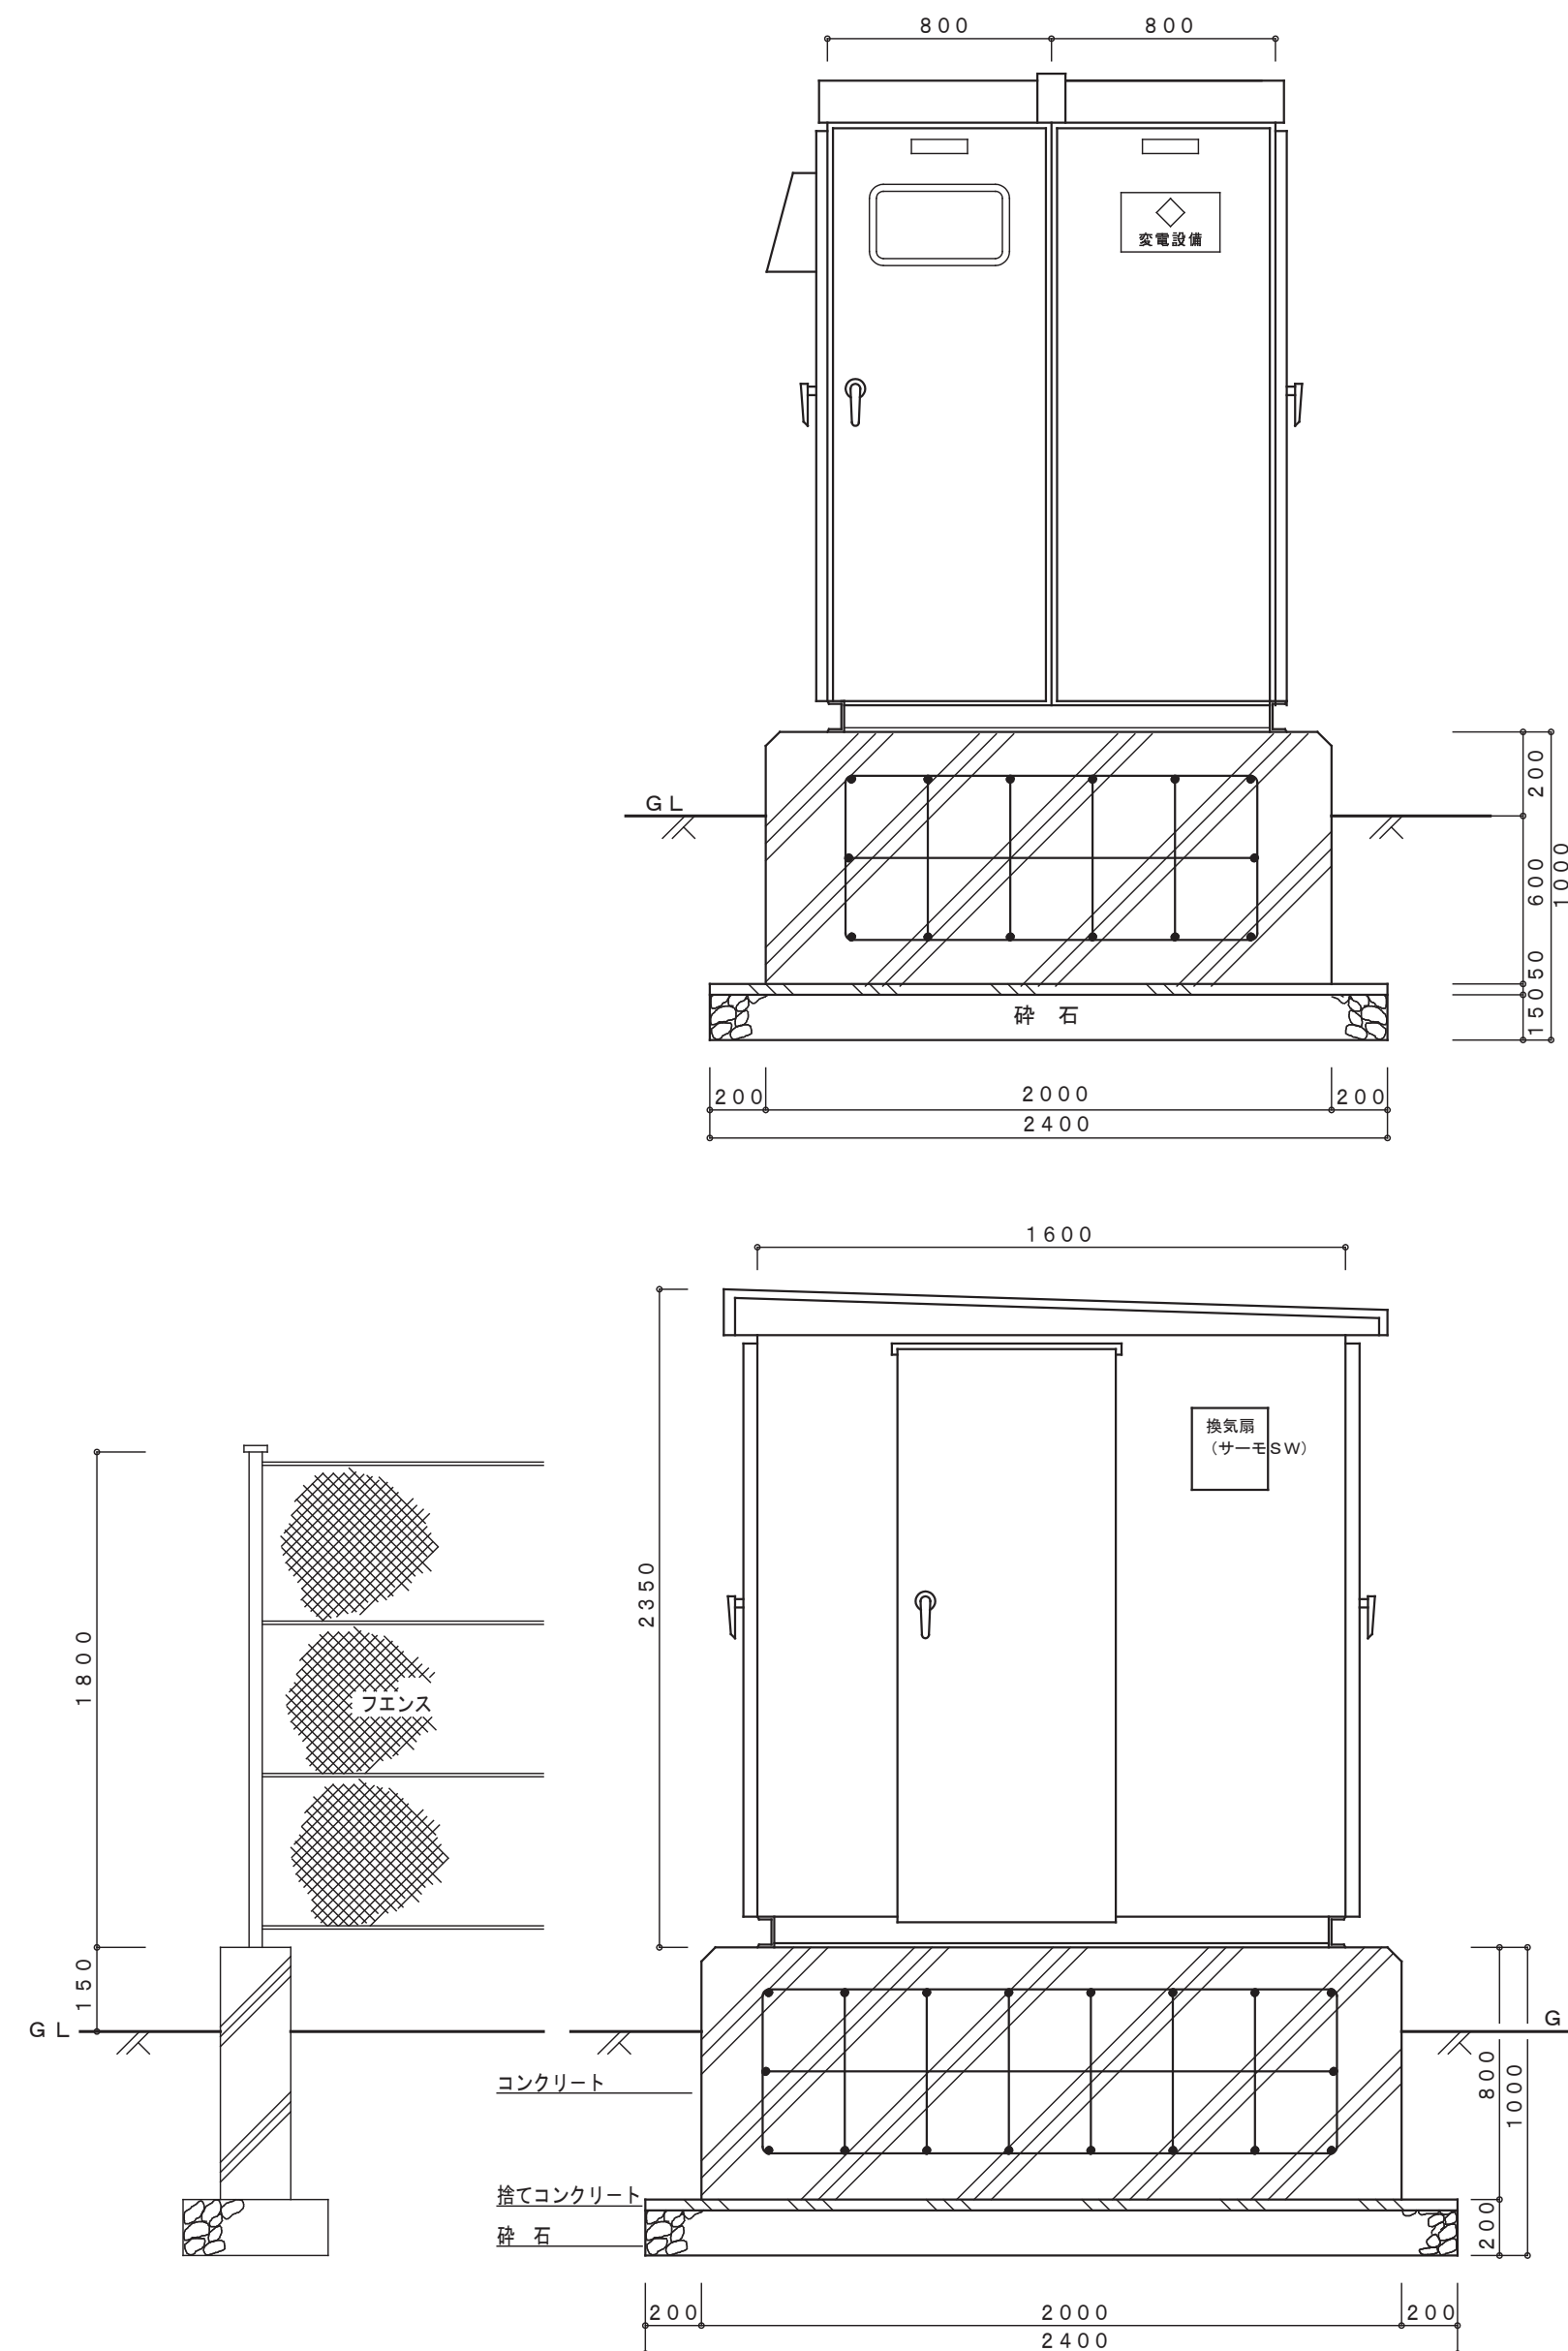

フェンス

高圧受電設備 立面図

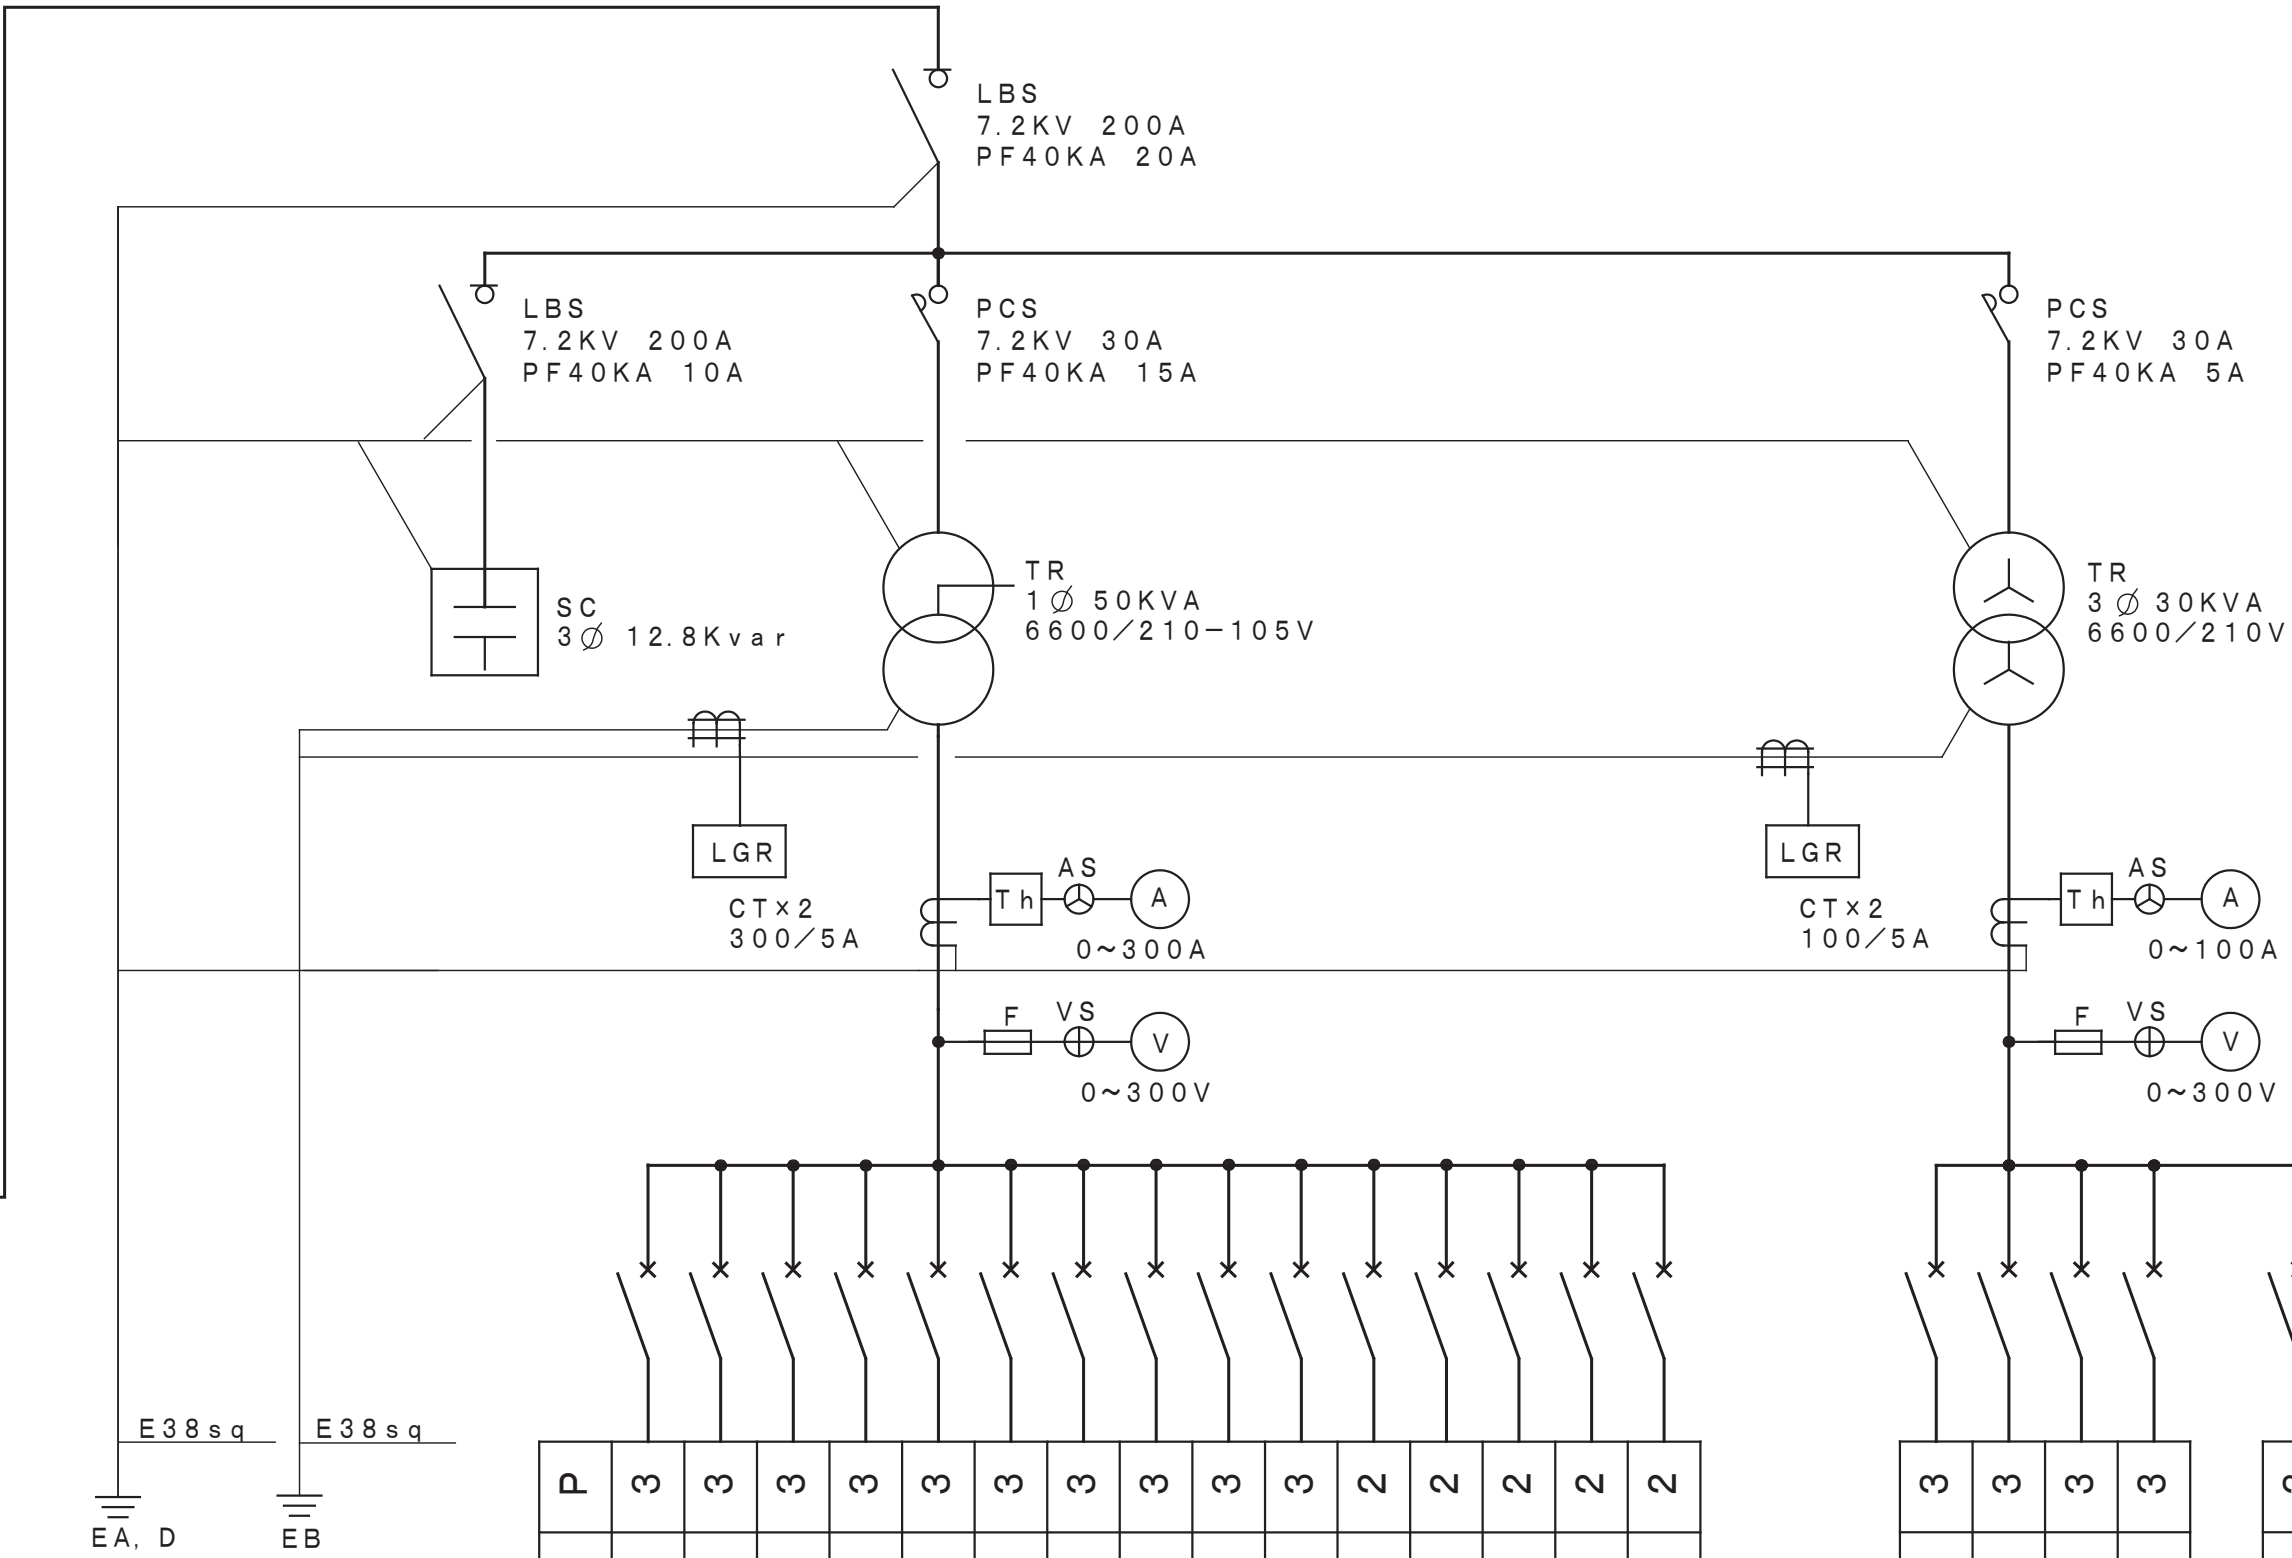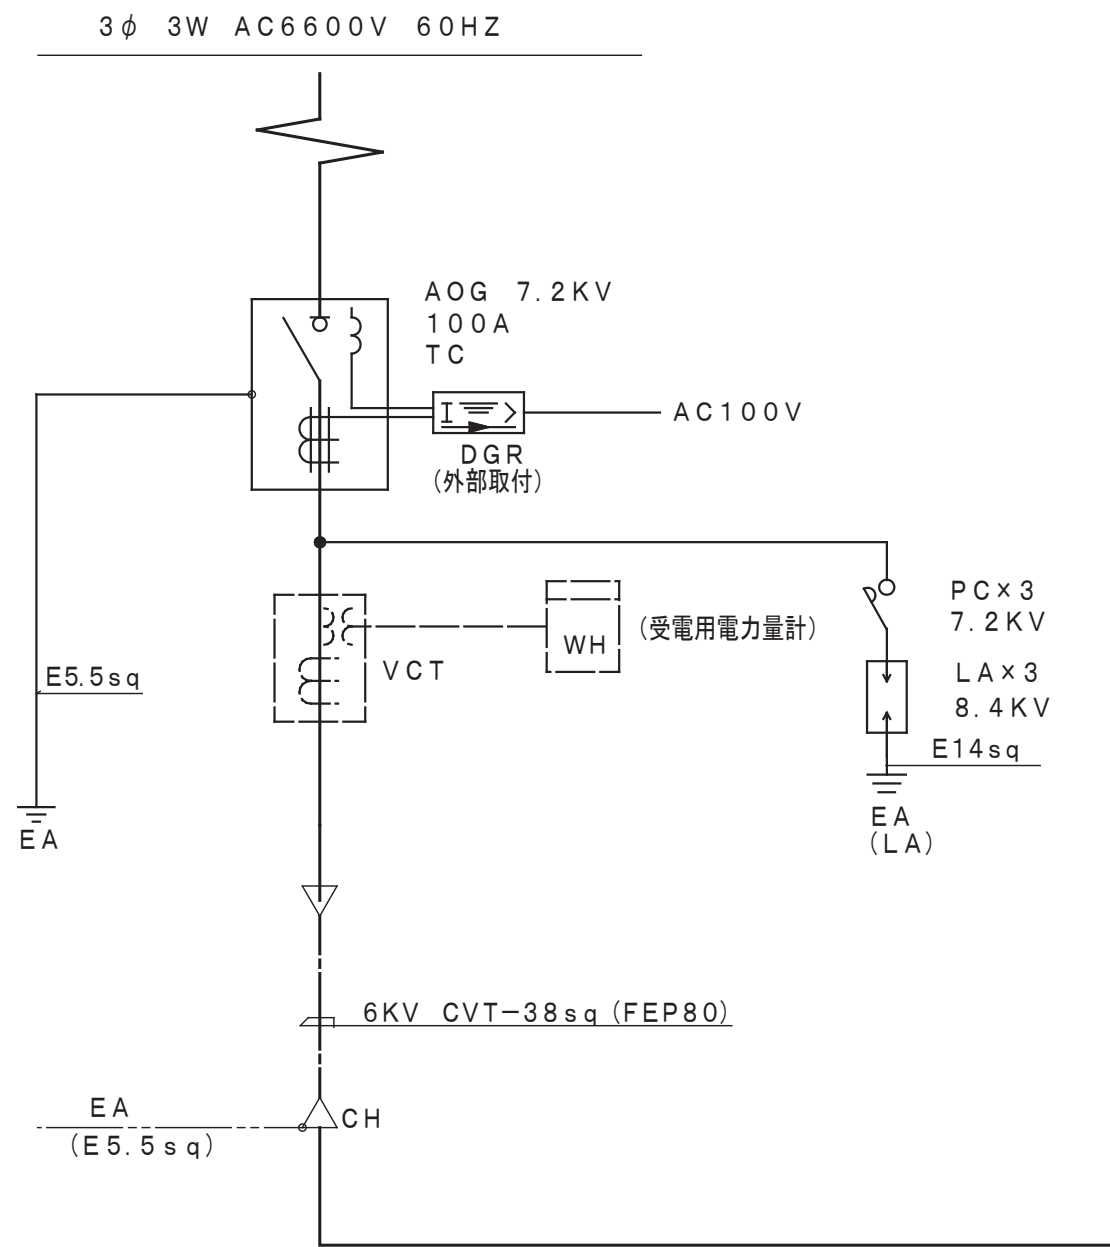

記号	L	-	No	KW	W	S	M	C	B	P
Ⓐ	電灯盤 (第2体育館)				CV80 -3C (E51)		100AF/100AT			3
Ⓑ	電灯盤 (L-4南校舎, L-41第1体)				CV60 -3C (E51)		100AF/100AT			3
Ⓒ	電灯盤 (L-3, L-31, L-32中校舎)				CV60 -3C (E51)		100AF/100AT			3
Ⓓ	電灯盤 (L-2, L-21北校舎)				CV38 -3C (E51)		100AF/75AT			3
Ⓔ	電灯盤 (L-7放送室)				CV38 -3C (E51)		100AF/60AT			3
Ⓕ	電灯盤 (L-1西校舎, L-11図工)				CV38 -3C (E51)		50AF/50AT			3
Ⓖ	電灯盤 (L-5第1体育館)				CV38 -3C (E51)		50AF/50AT			3
Ⓗ	電灯盤 (L-6パソコン室)				CV38 -3C (E51)		50AF/50AT			3
Ⓙ	電灯盤 (プール)				CV8 -3C (E31)		50AF/30AT			3
	予 備						50AF/30AT			3
	AOG						50AF/20AT			2
	蛍光灯、コンセント						50AF/20AT			2
	LGR、サーマル						50AF/20AT			2
	GR用電源						50AF/20AT			2
	操作電源用						50AF/20AT			2

Ⓛ	動力盤 (空調用)				CV38 -3C (E51)		100AF/75AT			3
Ⓜ	動力盤 (P-2プール)				CV14 -3C (E39)		50AF/50AT			3
Ⓝ	動力盤 (P-1中校舎)				CV8 -3C (E31)		50AF/20AT			3
	予 備						50AF/20AT			3
	屋内消火栓ポンプ用 (セパレーター共)									3

【強電機器凡例】			
記号	名 称	摘 要	備 考
	電灯分電盤	鋼板製屋内埋込形・露出形	撤去処分
	動力空調盤	鋼板製屋内埋込形・露出形	撤去処分
	動力配電盤	鋼板製屋内埋込形・露出形	撤去処分
	蛍光灯(直付)	F L-2 0W×1	撤去処分
	蛍光灯(直付)	F L-4 0W×1	撤去処分
	蛍光灯(直付)	F L-4 0W×2	撤去処分
	蛍光灯(直付)	F L-11 0W×1	撤去処分
	蛍光灯(ブラケット)	F L-2 0W×1	撤去処分
	蛍光灯(ブラケット)	F L-2 0W×1	撤去処分
	蛍光灯(ブラケット)	F L-4 0W×1	撤去処分
	蛍光灯(直付)	F C L-4 0W+3 2W	撤去処分
	LED灯(直付)	LED	撤去処分
	白熱灯(直付)	I L-6 0W	撤去処分
	白熱灯(ブラケット)	I L-6 0W	撤去処分
	白熱灯(ブラケット)	I L-6 0W	撤去処分
	外灯(自立ポール)	H I D	撤去処分
	埋込スイッチ	1 P 1 5 A 3 0 0 V プレート共	撤去処分
	埋込スイッチ	3 W 1 5 A 3 0 0 V プレート共	撤去処分
	埋込スイッチ	3 W 1 5 A 3 0 0 V プレート共	撤去処分
	パイロットスイッチ	1 P 4 A 3 0 0 V プレート共	撤去処分
	リモコンスイッチ	1 P 4 A 3 0 0 V プレート共	撤去処分
	埋込コンセント	2 P 1 5 A 1 2 5 V×2 プレート共	撤去処分
	防水コンセント	2 P 1 5 A 1 2 5 V×3 接地極	撤去処分
	ハイテンションコンセント	2 P 1 5 A 1 2 5 V×2 接地付	撤去処分
	天井コンセント	2 P 1 5 A 1 2 5 V×1 プレート共	撤去処分
	アウトレットボックス	中浅、中深	撤去処分
	ブルボックス	仕様は図面参照	撤去処分
	ブルボックス	1 5 0×1 5 0×1 0 0	撤去処分
	ブルボックス	1 5 0×1 5 0×1 5 0	撤去処分
	ブルボックス	3 0 0×3 0 0×3 0 0	撤去処分
	ブルボックス	4 0 0×4 0 0×4 0 0	撤去処分
	コンクリート柱	仕様は図面参照	撤去処分
	ハンドホール	仕様は図面参照	撤去処分

【弱電機器凡例】			
記号	名 称	摘 要	備 考
	弱電端子盤	鋼板製屋内埋込形・露出形	撤去処分
	A V調整卓		撤去処分
	屋外スピーカー制御盤	鋼板製屋外露出形	撤去処分
	情報端子盤	鋼板製屋内露出形	撤去処分
	情報端子盤	鋼板製屋内露出形	撤去処分
	警備端子盤	鋼板製屋内埋込形・露出形	撤去処分
	電話アウトレット	モジュラージャック	撤去処分
	直列ユニット	端未用 プレート共	撤去処分
	埋込スピーカ		撤去処分
	壁スピーカ		撤去処分
	両面スピーカ		撤去処分
	トラベツトスピーカ		撤去処分
	アッテネータ		撤去処分
	ジャック		撤去処分
	リモコンマイク		撤去処分
	インターホン子機	壁掛形	撤去処分
	電気時計子器	壁掛形(屋外含む)	撤去処分
	情報モジュラージャック	壁掛形	撤去処分
	アクセスポイント	壁掛形	撤去処分
	複合防災壁	壁掛形	撤去処分
	総合壁	壁掛形	撤去処分
	ベル	壁掛形	撤去処分
	熱感知器	差動スポット形 2種	撤去処分
	煙感知器	光電形 2種	撤去処分
	煙感知器	光電形 3種	撤去処分
	自動閉鎖装置	ラッチ式	撤去処分
	ガス漏れ警報器		撤去処分